


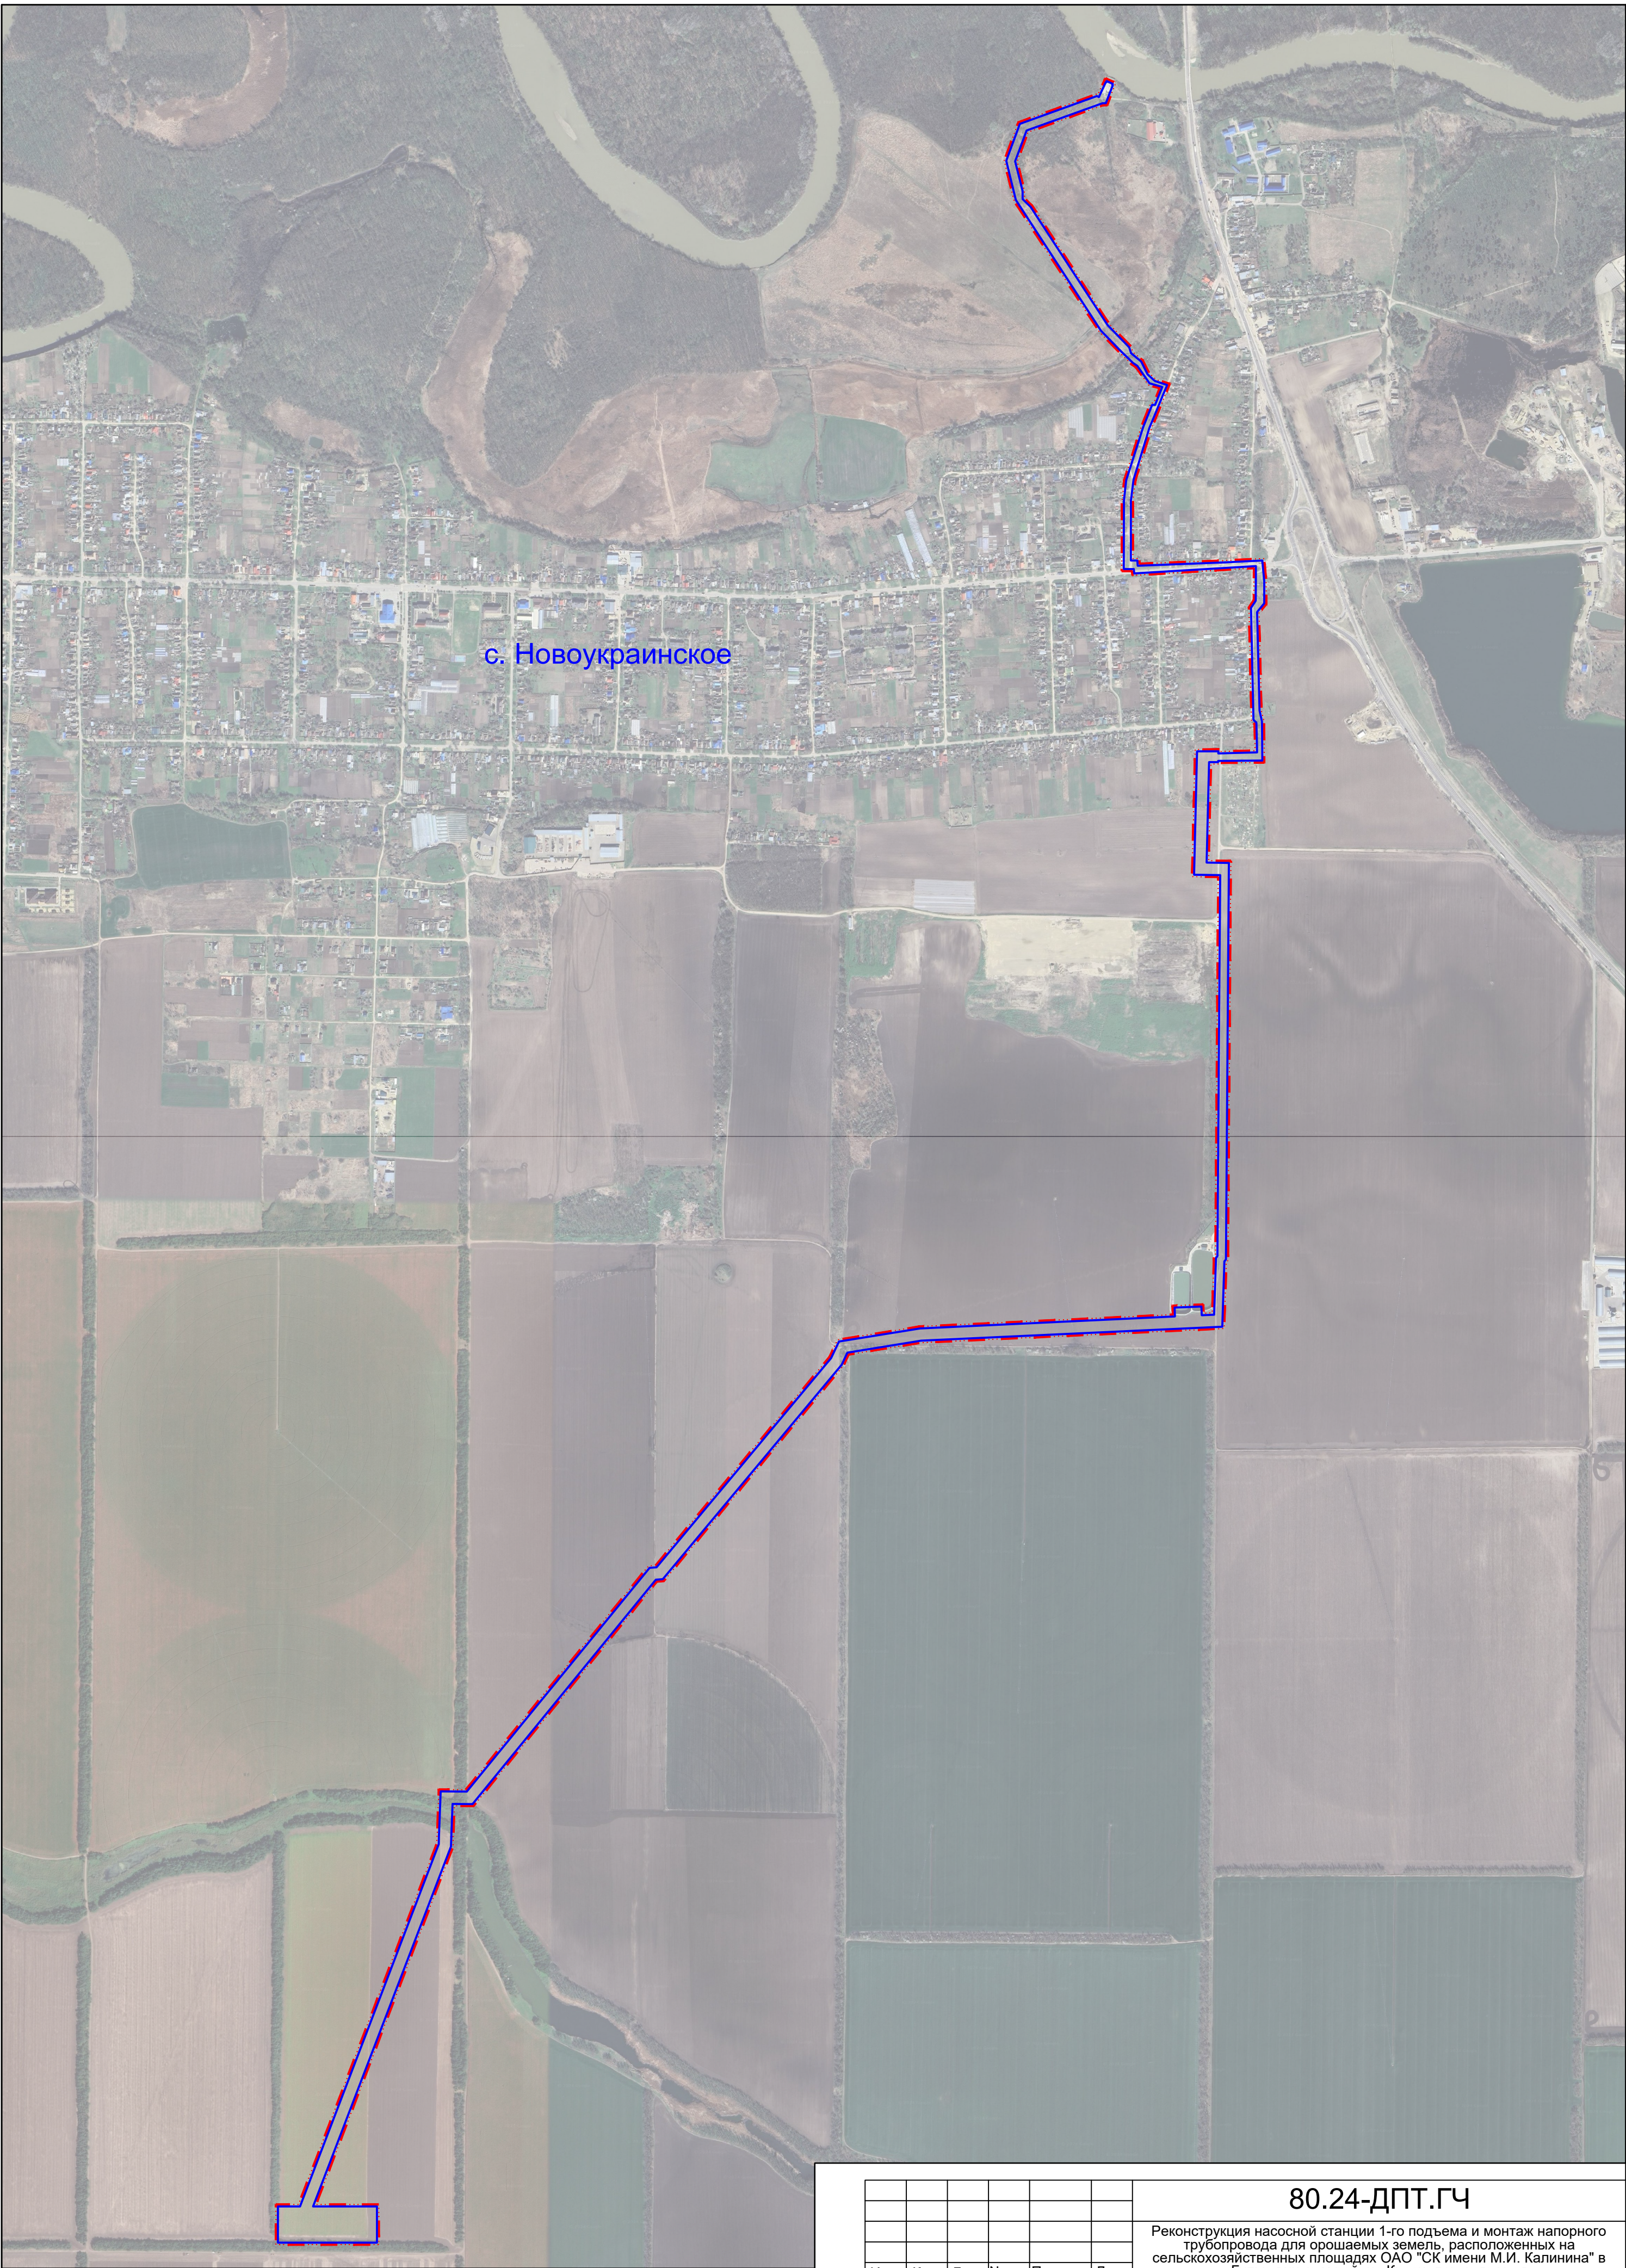

с. Новоукраинское


- границы территории, в отношении которой осуществляется подготовка проекта планировки
- границы зон планируемого размещения линейных объектов, подлежащих реконструкции в связи с изменением их местоположения


|          |      |               |       |         |         |
|----------|------|---------------|-------|---------|---------|
|          |      |               |       |         |         |
|          |      |               |       |         |         |
| Изм.     | Кол. | Лист          | № док | Подпись | Дата    |
| Разраб.  |      | Аветисян А.А. |       |         | 34.2025 |
| Н.контр. |      | Абанеев Н.Ю.  |       |         | 34.2025 |

|                                                                                                                                                                                                                          |                                        |      |
|--------------------------------------------------------------------------------------------------------------------------------------------------------------------------------------------------------------------------|----------------------------------------|------|
| 80.24-ДПТ.ГЧ                                                                                                                                                                                                             |                                        |      |
| Реконструкция насосной станции 1-го подъема и монтаж напорного трубопровода для орошаемых земель, расположенных на сельскохозяйственных площадях ОАО "СК имени М.И. Калинина" в Гулькевичском районе Краснодарского края |                                        |      |
| Проект планировки территории                                                                                                                                                                                             | Стадия                                 | Лист |
|                                                                                                                                                                                                                          | ППТ                                    | 1    |
| Схема расположения элементов планировочной структуры. Масштаб 1:11000                                                                                                                                                    | ООО «КадастрПро» г. Ставрополь 2025 г. |      |



| Инв. №подл. | Подп. и дата | Взам. инв. № | Согласовано |  |  |
|-------------|--------------|--------------|-------------|--|--|
|             |              |              |             |  |  |
|             |              |              |             |  |  |

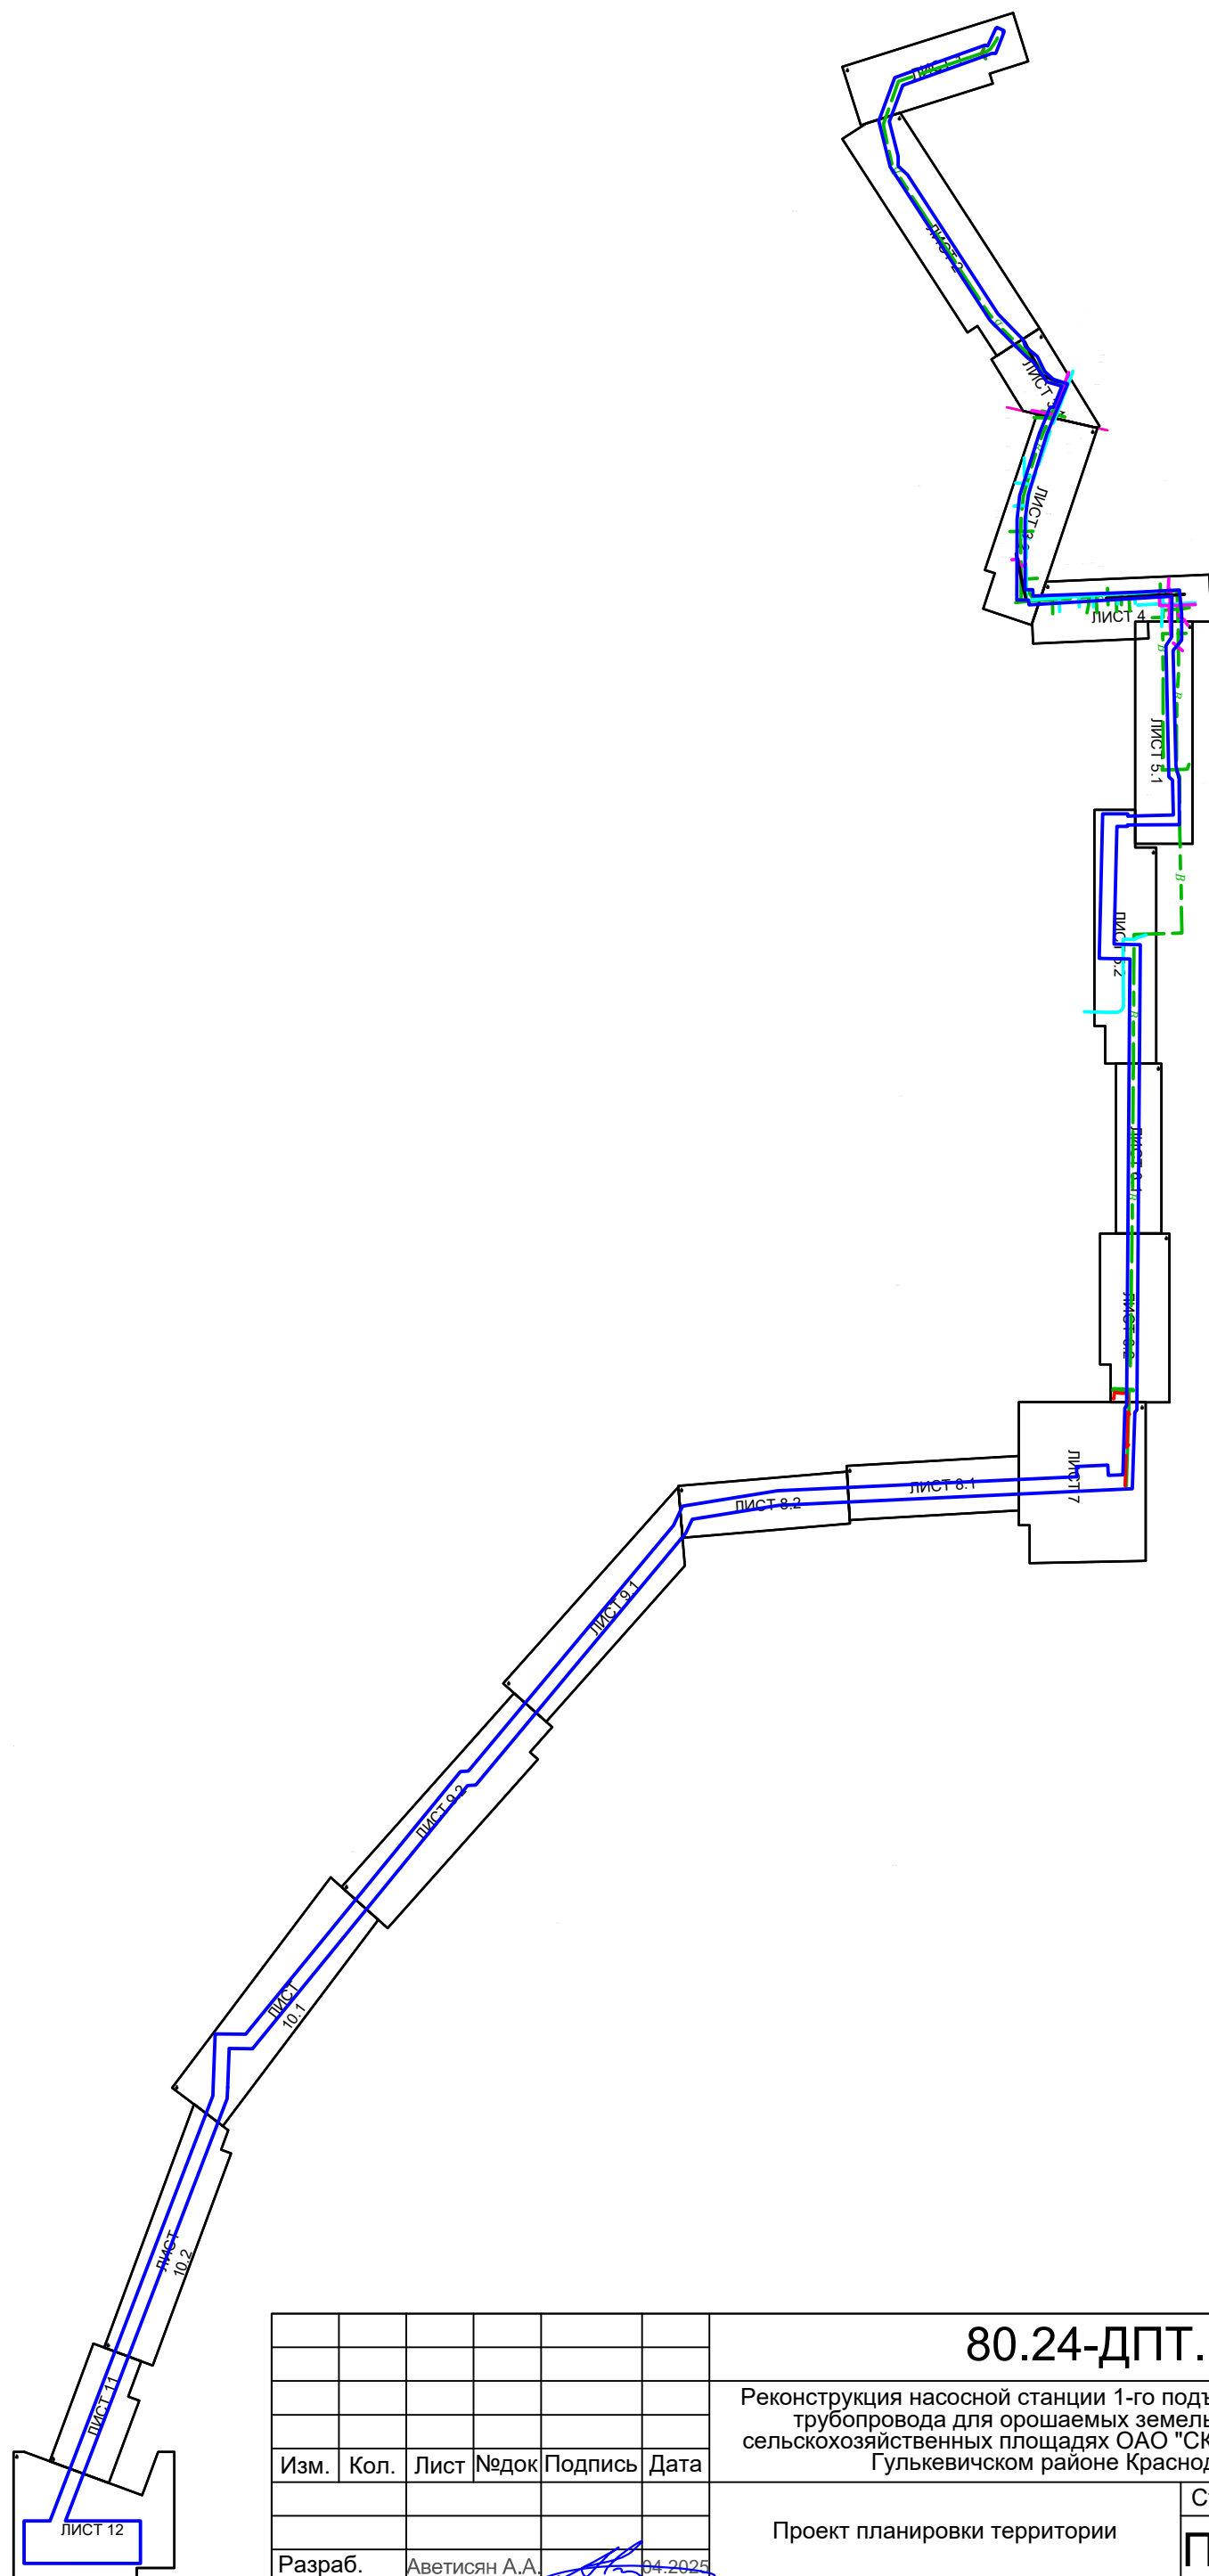

 
|          |      |               |       |                                                                                       |         |                                                                                                                                                                                                                          |                                              |      |        |
|----------|------|---------------|-------|---------------------------------------------------------------------------------------|---------|--------------------------------------------------------------------------------------------------------------------------------------------------------------------------------------------------------------------------|----------------------------------------------|------|--------|
|          |      |               |       |                                                                                       |         | 80.24-ДПТ.ГЧ                                                                                                                                                                                                             |                                              |      |        |
|          |      |               |       |                                                                                       |         | Реконструкция насосной станции 1-го подъема и монтаж напорного трубопровода для орошаемых земель, расположенных на сельскохозяйственных площадях ОАО "СК имени М.И. Калинина" в Гулькевичском районе Краснодарского края |                                              |      |        |
| Изм.     | Кол. | Лист          | № док | Подпись                                                                               | Дата    |                                                                                                                                                                                                                          | Стадия                                       | Лист | Листов |
|          |      |               |       |                                                                                       |         | Проект планировки территории                                                                                                                                                                                             | ППТ                                          | 1    | 1      |
| Разраб.  |      | Аветисян А.А. |       |  | 04.2025 |                                                                                                                                                                                                                          |                                              |      |        |
| Н.контр. |      | Абанеев Н.Ю.  |       |  | 04.2025 | Схема использования территории в период подготовки проекта планировки территории.<br>Схема расположения листов.<br>Масштаб 1:16000                                                                                       | ООО «КадастрПро»<br>г. Ставрополь<br>2025 г. |      |        |









|             |              |              |             |
|-------------|--------------|--------------|-------------|
| Инв. №подл. | Подп. и дата | Взам. инв. № | Согласовано |
|             |              |              |             |
|             |              |              |             |
|             |              |              |             |
|             |              |              |             |

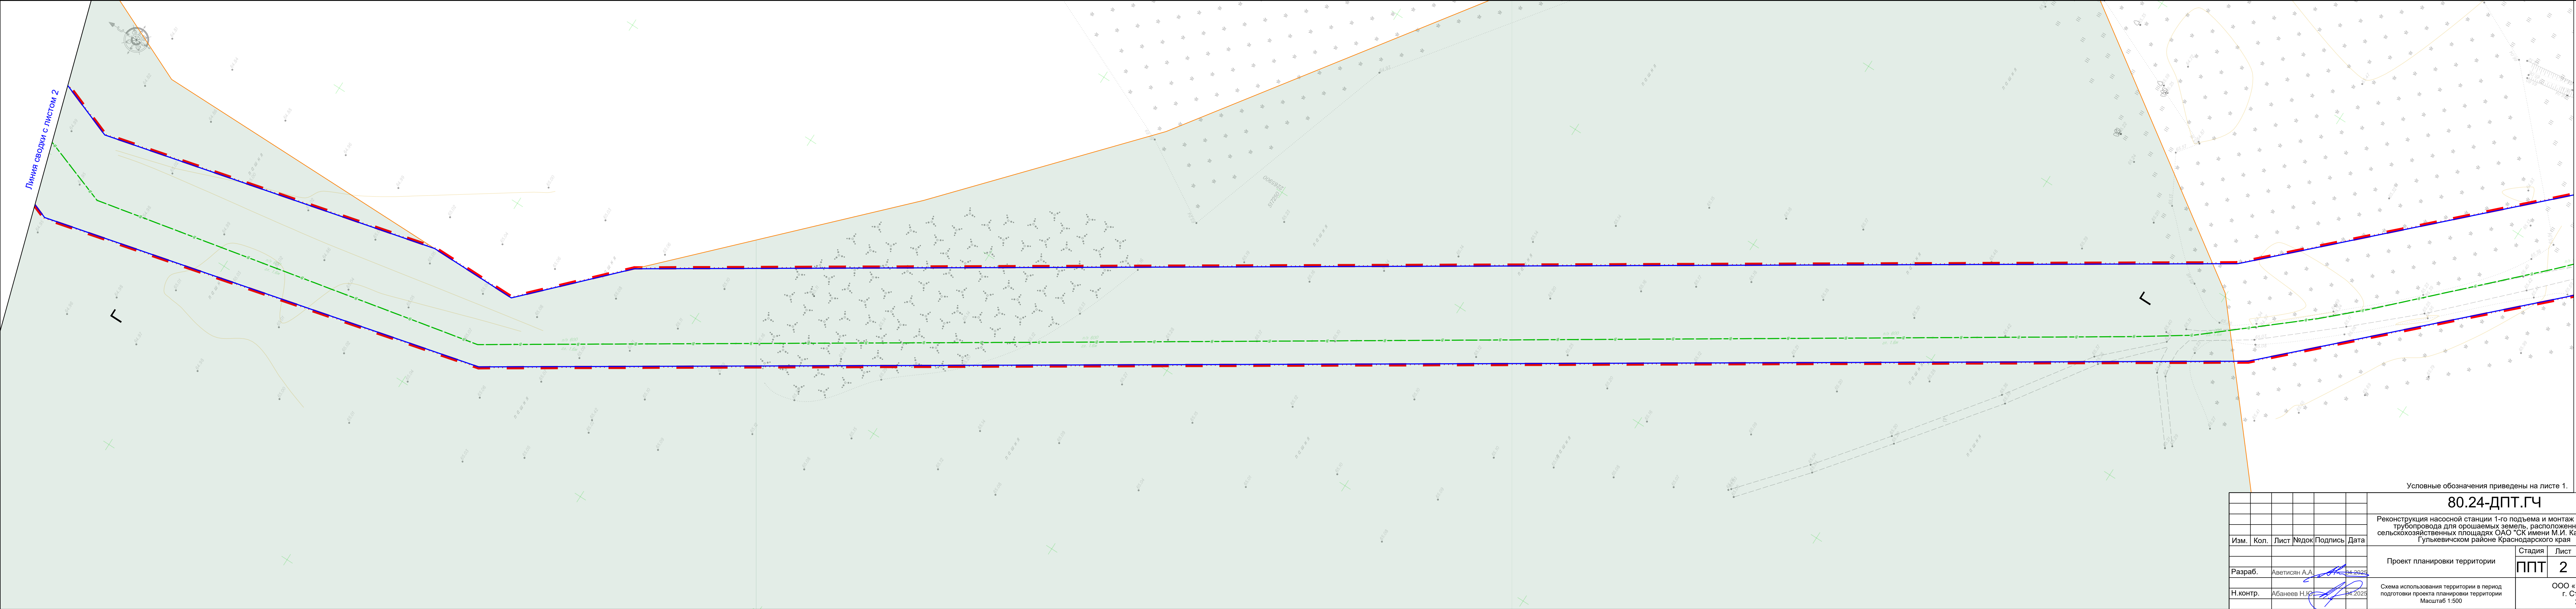

|                                                                                                                                                                                                                          |               |      |       |                                              |      |
|--------------------------------------------------------------------------------------------------------------------------------------------------------------------------------------------------------------------------|---------------|------|-------|----------------------------------------------|------|
| Условные обозначения приведены на листе 1.                                                                                                                                                                               |               |      |       |                                              |      |
| 80.24-ДПТ.ГЧ                                                                                                                                                                                                             |               |      |       |                                              |      |
| Реконструкция насосной станции 1-го подъема и монтаж напорного трубопровода для орошаемых земель, расположенных на сельскохозяйственных площадях ОАО "СК имени М.И. Калинина" в Гулькевичском районе Краснодарского края |               |      |       |                                              |      |
| Изм.                                                                                                                                                                                                                     | Кол.          | Лист | № док | Подпись                                      | Дата |
| Разраб.                                                                                                                                                                                                                  | Аветисян А.А. | 4    | 2025  |                                              |      |
| Н.контр.                                                                                                                                                                                                                 | Абанеев Н.Ю.  | 4    | 2025  |                                              |      |
| Проект планировки территории                                                                                                                                                                                             |               |      |       | Стадия                                       | Лист |
| Схема использования территории в период подготовки проекта планировки территории                                                                                                                                         |               |      |       | ППТ                                          | 2    |
| Масштаб 1:500                                                                                                                                                                                                            |               |      |       | Листов                                       |      |
|                                                                                                                                                                                                                          |               |      |       | 12                                           |      |
|                                                                                                                                                                                                                          |               |      |       | ООО «КадастрПро»<br>г. Ставрополь<br>2025 г. |      |



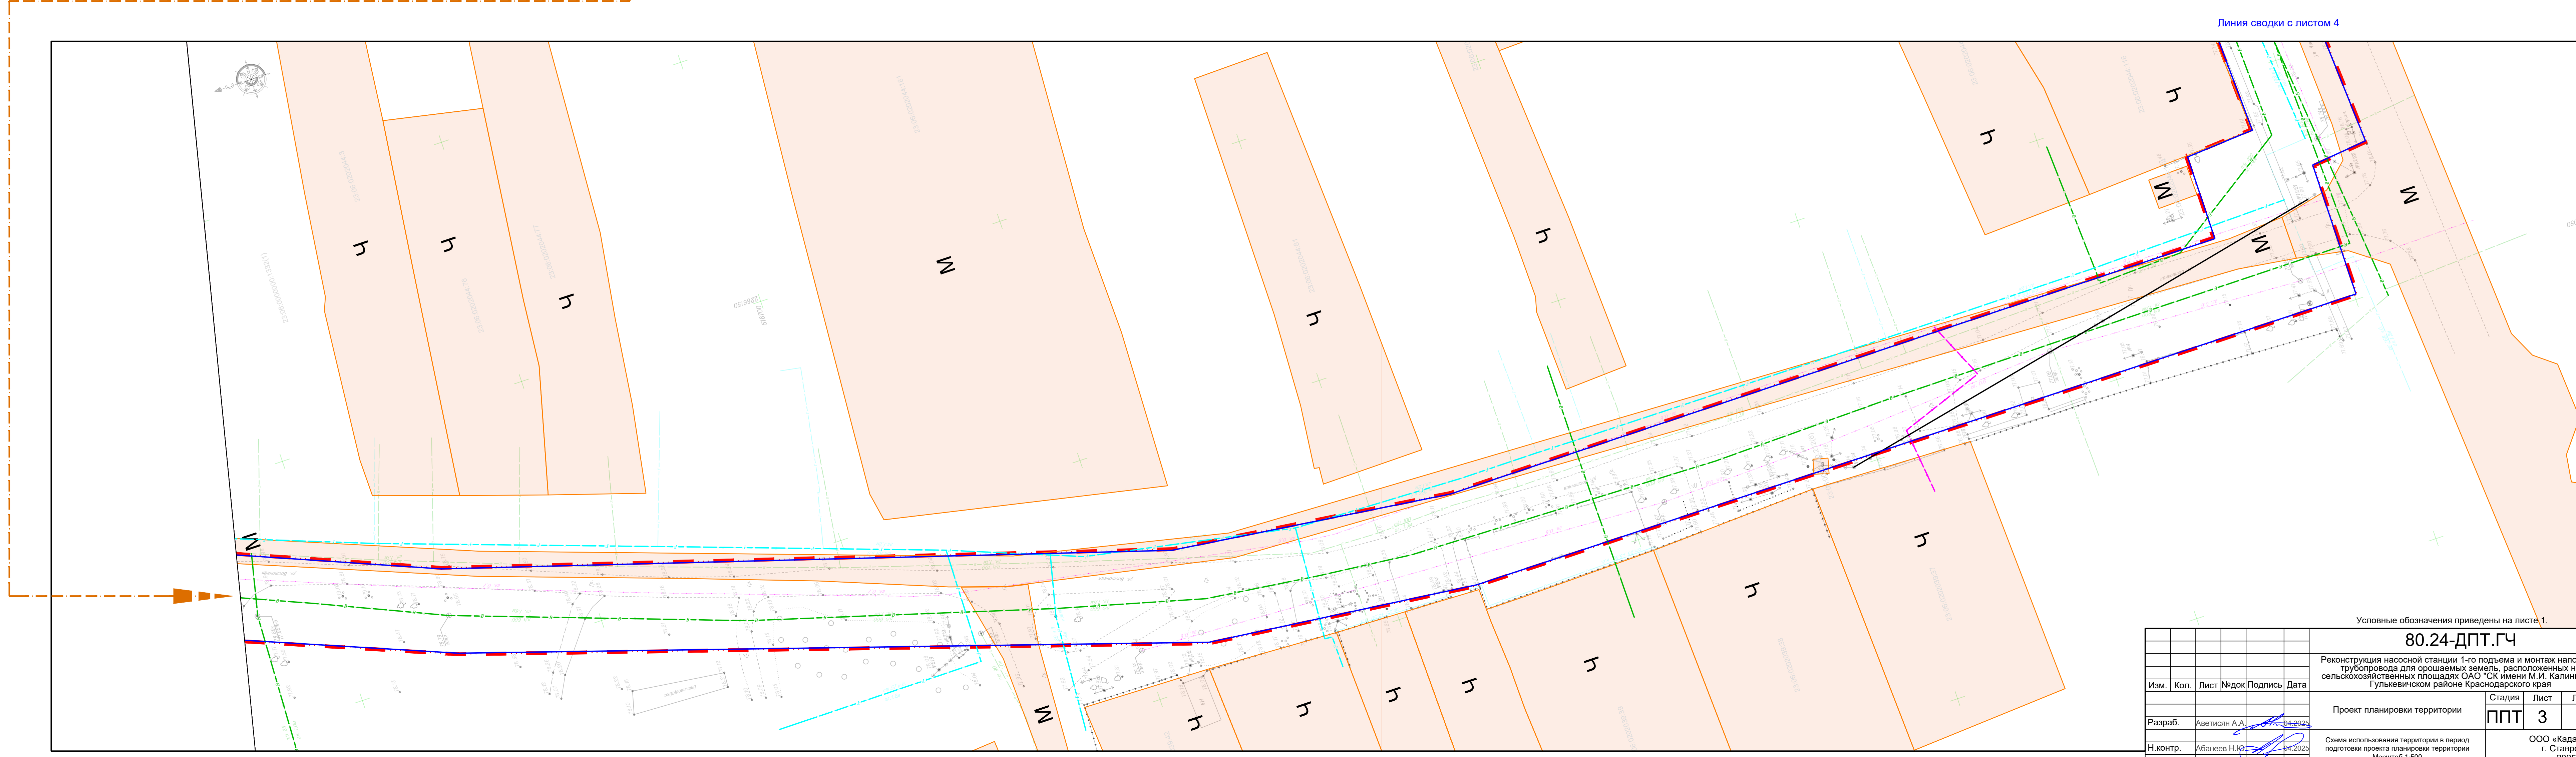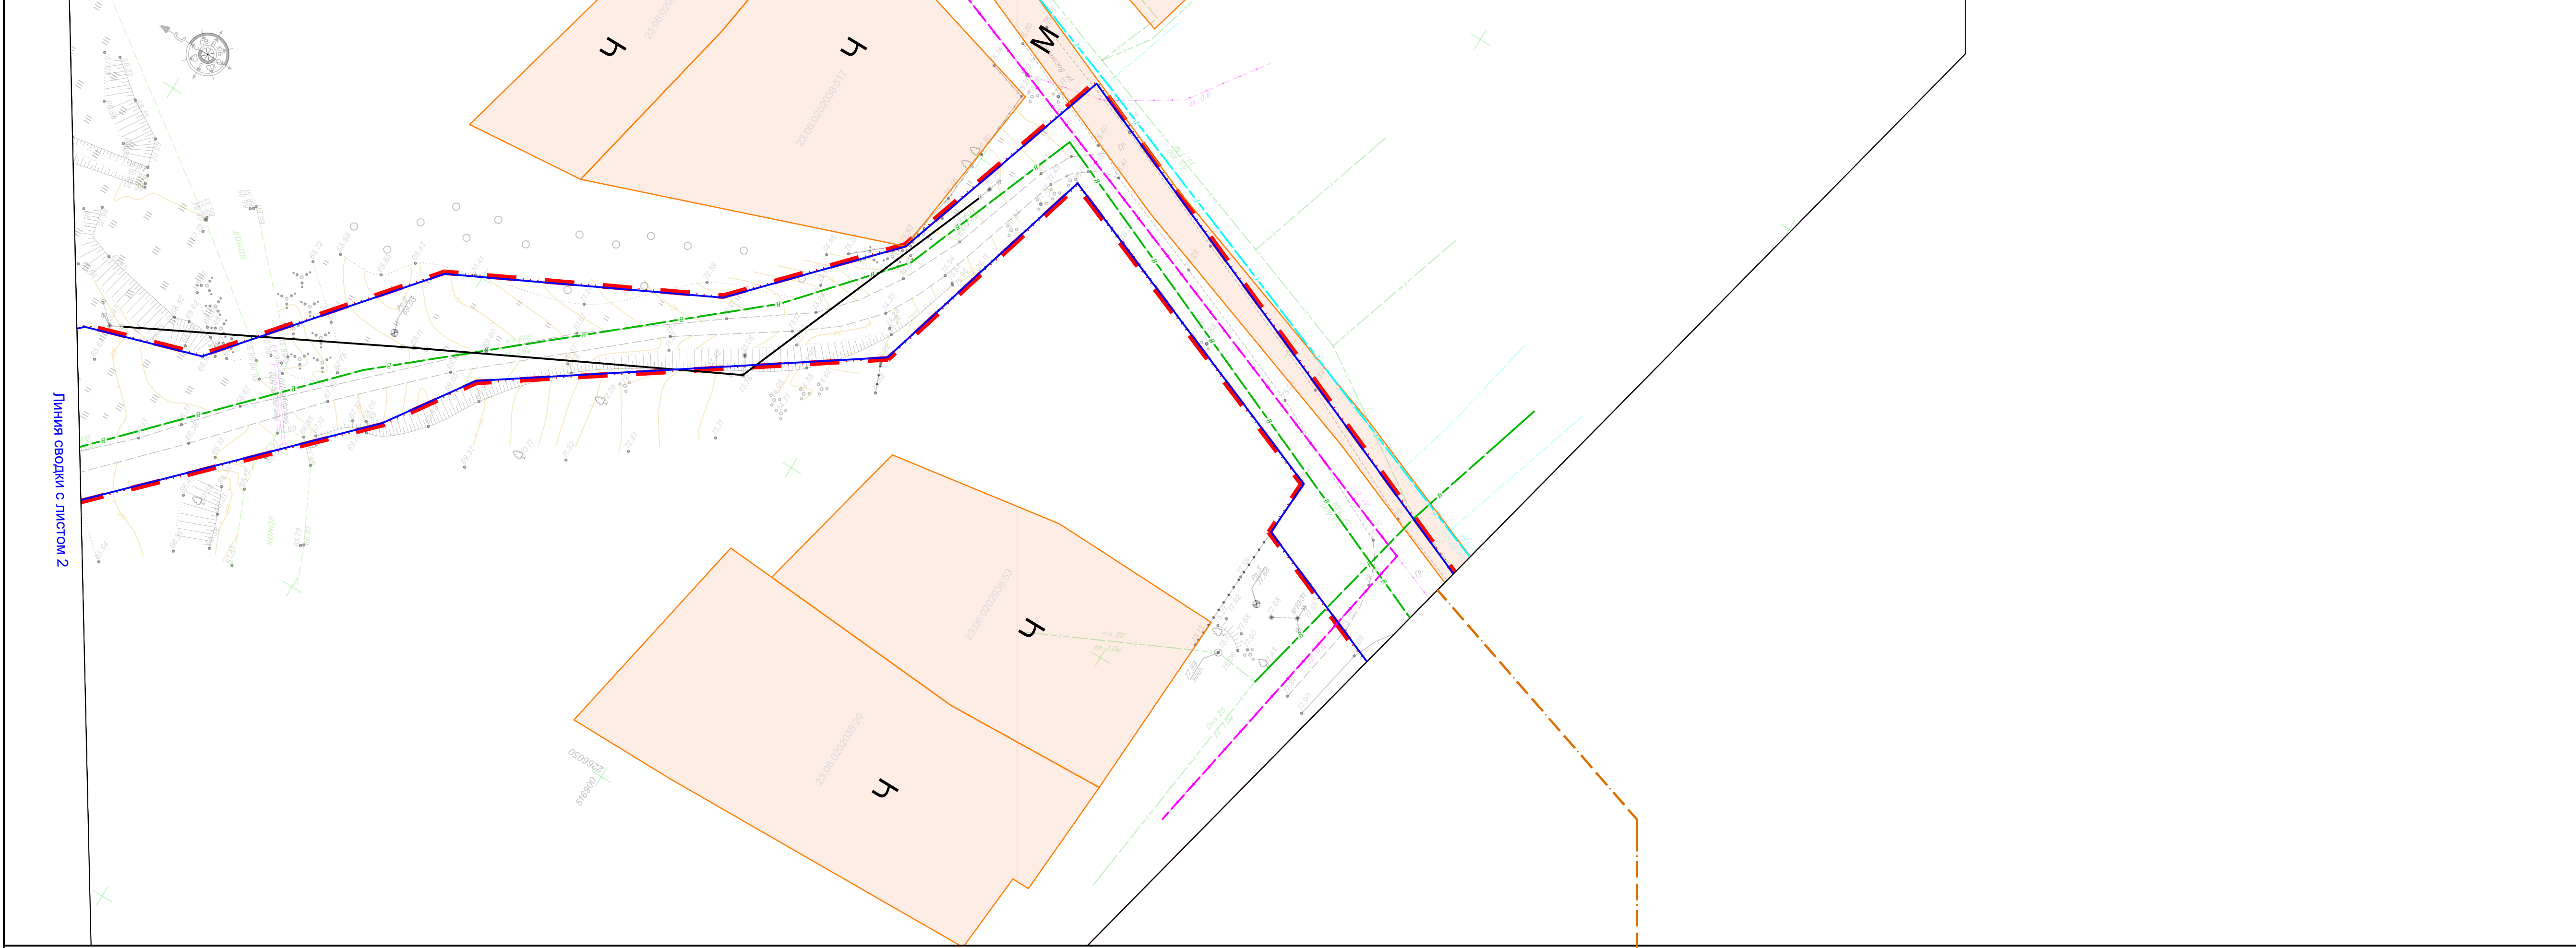

|          |               |         |       |         |      |
|----------|---------------|---------|-------|---------|------|
| Изм.     | Кол.          | Лист    | Число | Подпись | Дата |
| Разраб.  | Аветисян А.А. | 34-9025 |       |         |      |
| Н.контр. | Абганов Н.Ю.  | 34-9025 |       |         |      |

Проект планировки территории

Схема использования территории в период подготовки проекта планировки территории  
Масштаб 1:500

Формат А2х3

80.24-ДПТ.ГЧ

Реконструкция насосной станции 1-го подъема и монтаж напорного трубопровода для орошаемых земель, расположенных на сельскохозяйственных площадях ОАО "СХ имени М.И. Калинина" в Гулькевичском районе Краснодарского края

Стадия

Лист

Листов

ППТ


3

12

ООО «КадастрПроект»  
г. Ставрополь  
2025 г.




|              |  |  |  |  |  |
|--------------|--|--|--|--|--|
| Согласовано  |  |  |  |  |  |
| Взам. инв. № |  |  |  |  |  |
| Подп. и дата |  |  |  |  |  |
| Инв. №подл.  |  |  |  |  |  |

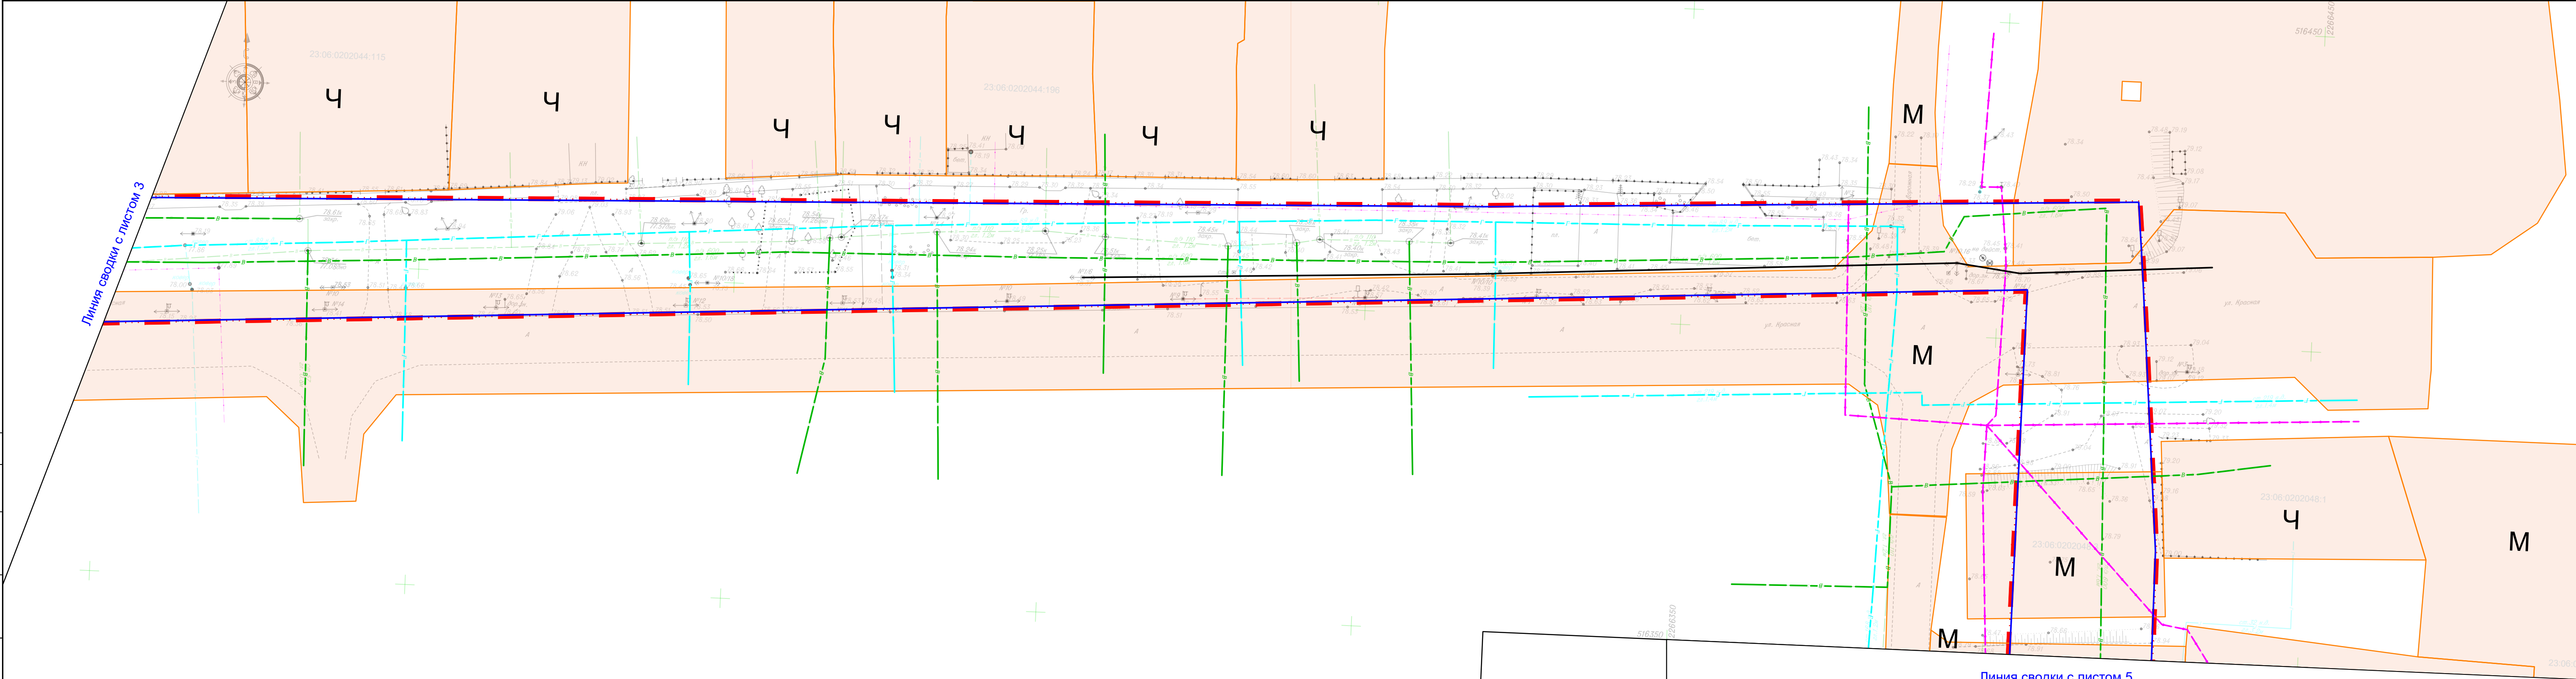

|          |      |               |      |                                                                                       |         |                                                                                                                                                                                                                          |                                              |      |        |
|----------|------|---------------|------|---------------------------------------------------------------------------------------|---------|--------------------------------------------------------------------------------------------------------------------------------------------------------------------------------------------------------------------------|----------------------------------------------|------|--------|
|          |      |               |      |                                                                                       |         | Условные обозначения приведены на листе 1.                                                                                                                                                                               |                                              |      |        |
|          |      |               |      |                                                                                       |         | 80.24-ДПТ.ГЧ                                                                                                                                                                                                             |                                              |      |        |
|          |      |               |      |                                                                                       |         | Реконструкция насосной станции 1-го подъема и монтаж напорного трубопровода для орошаемых земель, расположенных на сельскохозяйственных площадях ОАО "СК имени М.И. Калинина" в Гулькевичском районе Краснодарского края |                                              |      |        |
| Изм.     | Кол. | Лист          | №док | Подпись                                                                               | Дата    | Проект планировки территории                                                                                                                                                                                             | Стадия                                       | Лист | Листов |
| Разраб.  |      | Аветисян А.А. |      |  | 04.2025 |                                                                                                                                                                                                                          | ППТ                                          | 4    | 12     |
| Н.контр. |      | Абанеев Н.Ю.  |      |  | 04.2025 | Схема использования территории в период подготовки проекта планировки территории<br>Масштаб 1:500                                                                                                                        | ООО «КадастрПро»<br>г. Ставрополь<br>2025 г. |      |        |
|          |      |               |      |                                                                                       |         |                                                                                                                                                                                                                          |                                              |      |        |



|             |              |              |             |  |  |
|-------------|--------------|--------------|-------------|--|--|
| Инв. №подл. | Подп. и дата | Взам. инв. № | Согласовано |  |  |
|             |              |              |             |  |  |
|             |              |              |             |  |  |


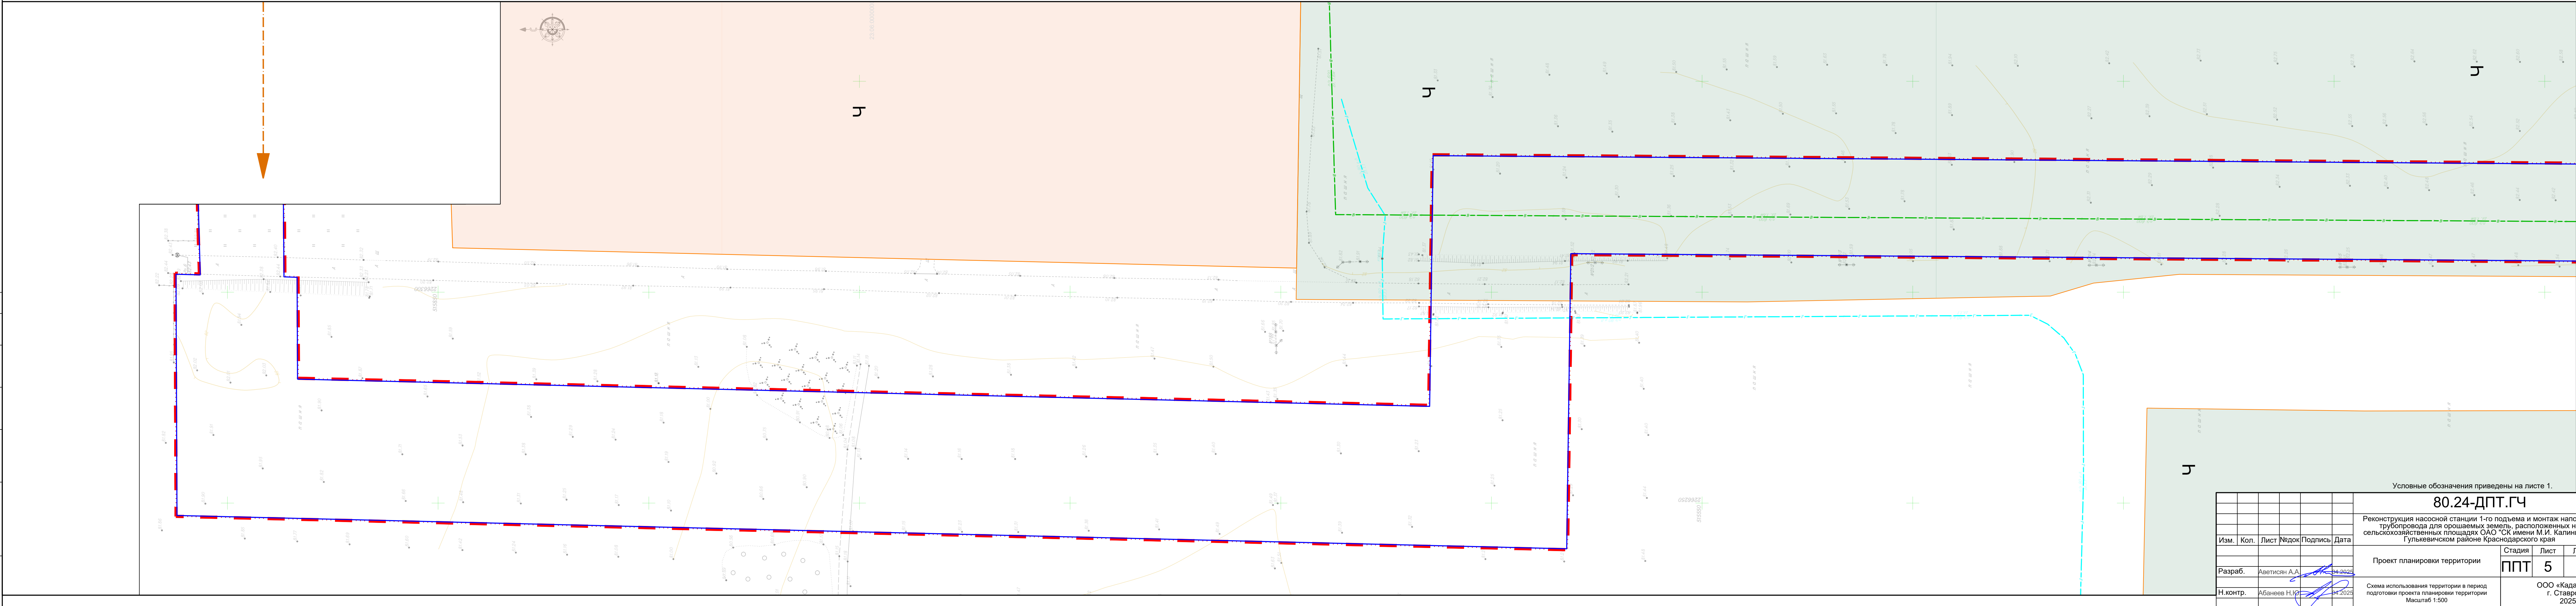


|          |      |               |       |                                                                                       |         |
|----------|------|---------------|-------|---------------------------------------------------------------------------------------|---------|
|          |      |               |       |                                                                                       |         |
|          |      |               |       |                                                                                       |         |
|          |      |               |       |                                                                                       |         |
| Изм.     | Кол. | Лист          | № док | Подпись                                                                               | Дата    |
| Разраб.  |      | Аветисян А.А. |       |  | 04.2021 |
| Н.контр. |      | Абанеев Н.Ю.  |       |  | 04.2021 |

|                                                                                                                                                                                                                                                                                |        |                                            |        |
|--------------------------------------------------------------------------------------------------------------------------------------------------------------------------------------------------------------------------------------------------------------------------------|--------|--------------------------------------------|--------|
| <h1 style="text-align: center;">80.24-ДПТ.ГЧ</h1> <p>Реконструкция насосной станции 1-го подъема и монтаж напорного трубопровода для орошаемых земель, расположенных на сельскохозяйственных площадях ОАО "СК имени М.И. Калинина" в Гувлевском районе Краснодарского края</p> |        |                                            |        |
| Проект планировки территории                                                                                                                                                                                                                                                   | Стадия | Лист                                       | Листов |
|                                                                                                                                                                                                                                                                                | ППТ    | 5                                          | 12     |
| Схема использования территории в период подготовки проекта планировки территории<br>Масштаб 1:500                                                                                                                                                                              |        | ООО «КадастрПроект», Ставрополь<br>2025 г. |        |




|              |              |              |             |
|--------------|--------------|--------------|-------------|
| Имя, Подпол. | Подп. и дата | Взам. инв. № | Согласовано |
|              |              |              |             |

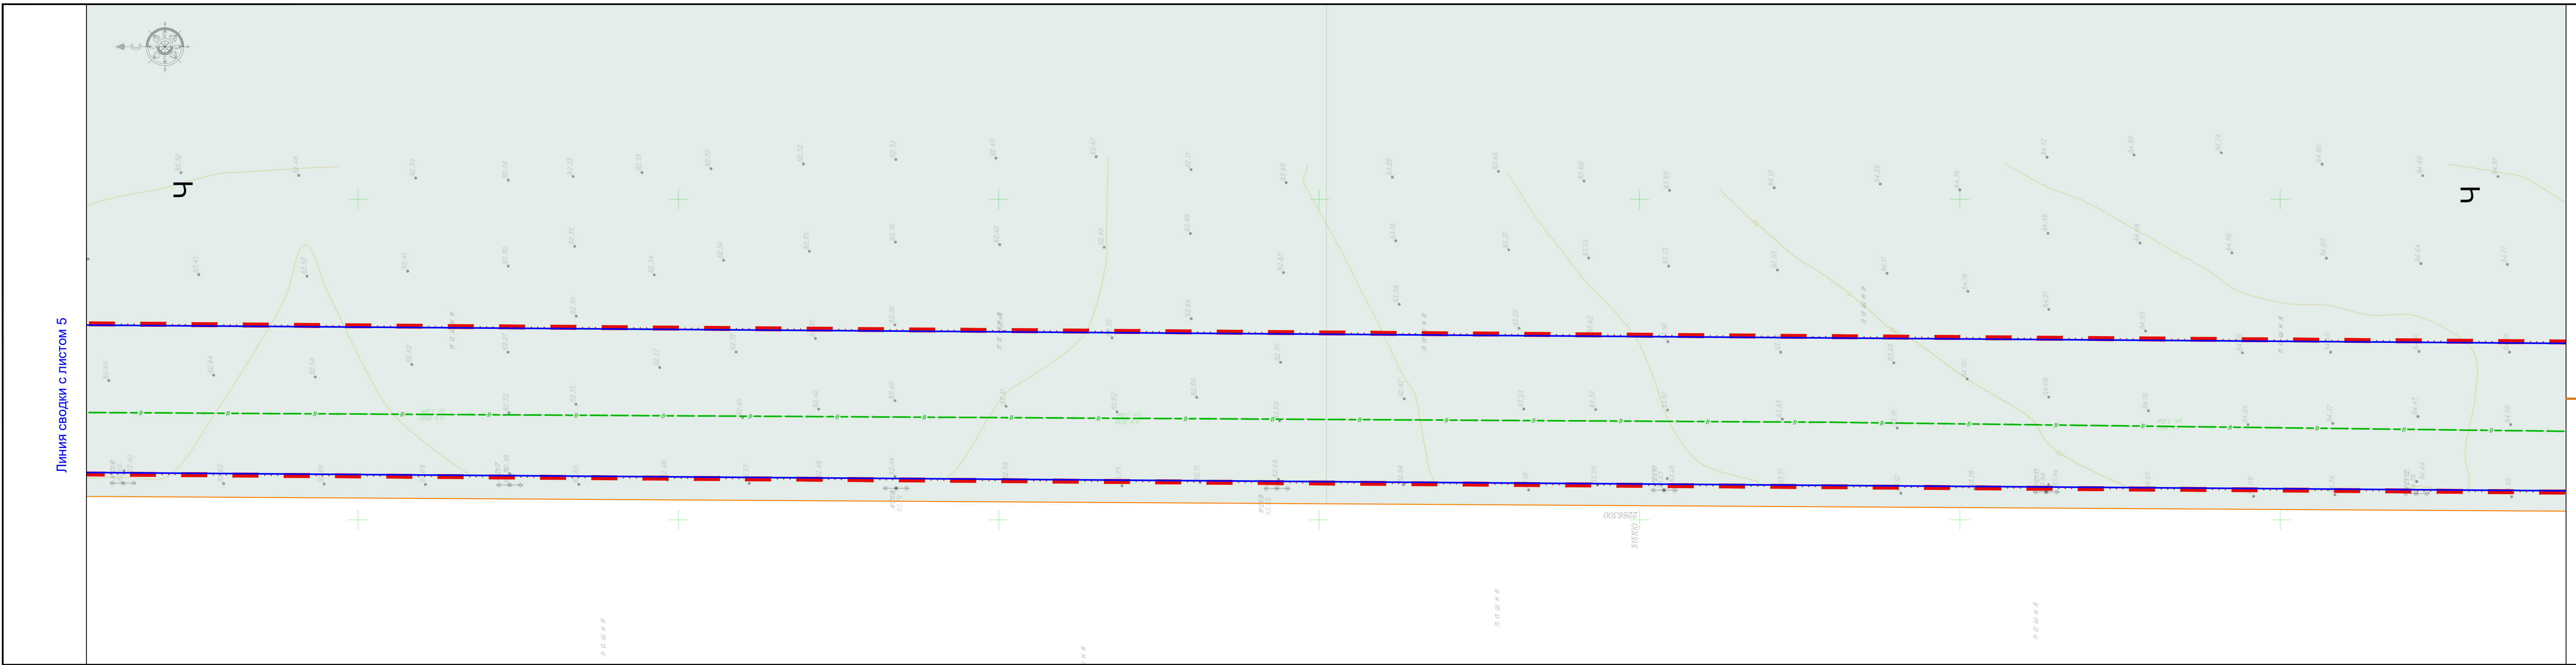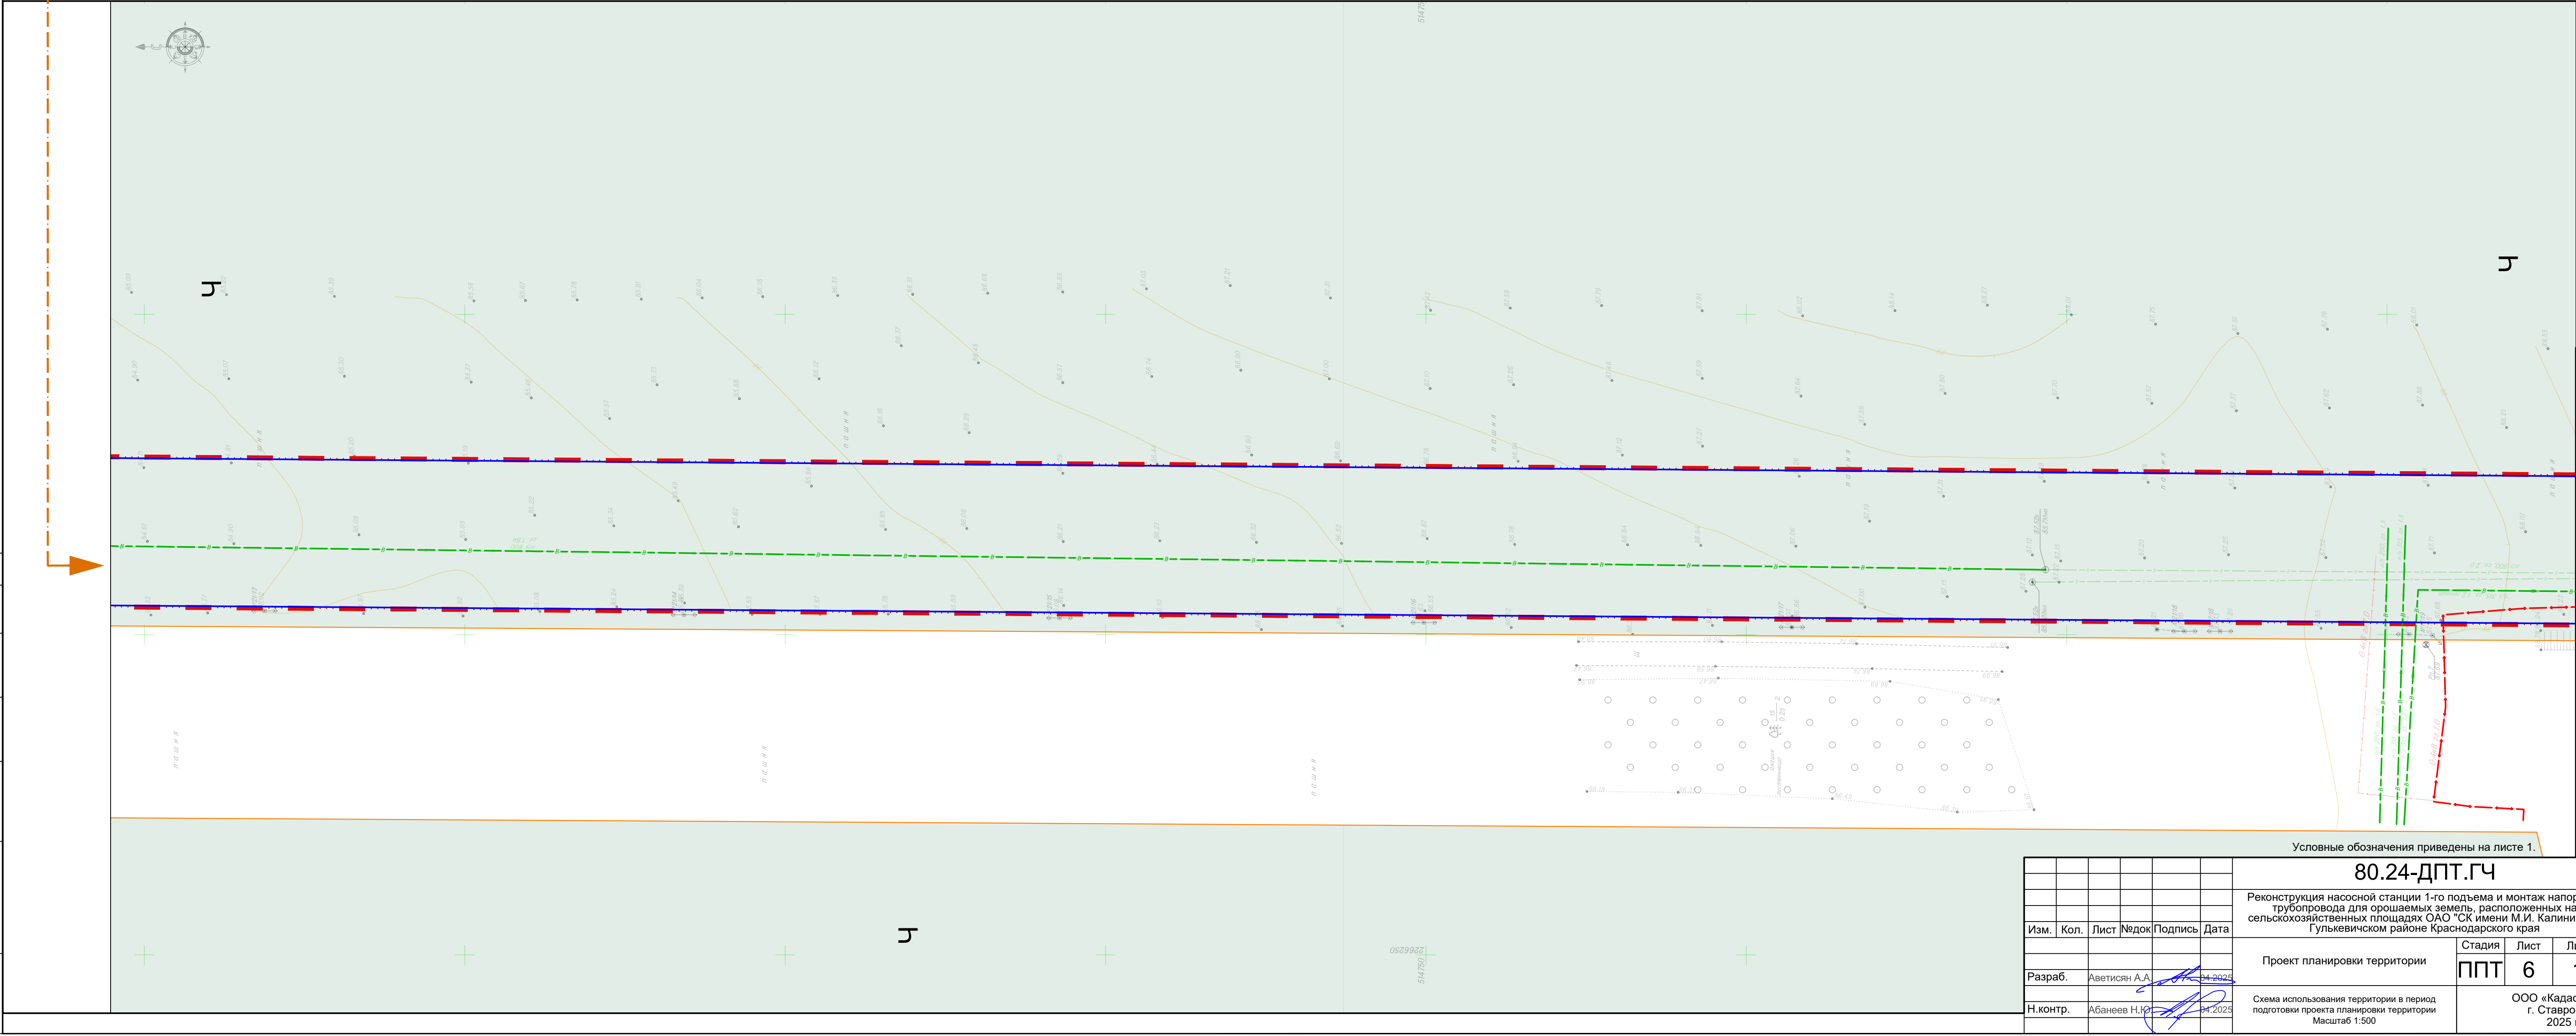



| Инв. Неподр. | Подп. и дата | Взам. инв. № | Согласовано |  |  |  |
|--------------|--------------|--------------|-------------|--|--|--|
|              |              |              |             |  |  |  |
|              |              |              |             |  |  |  |

Линия сводки с листом 6

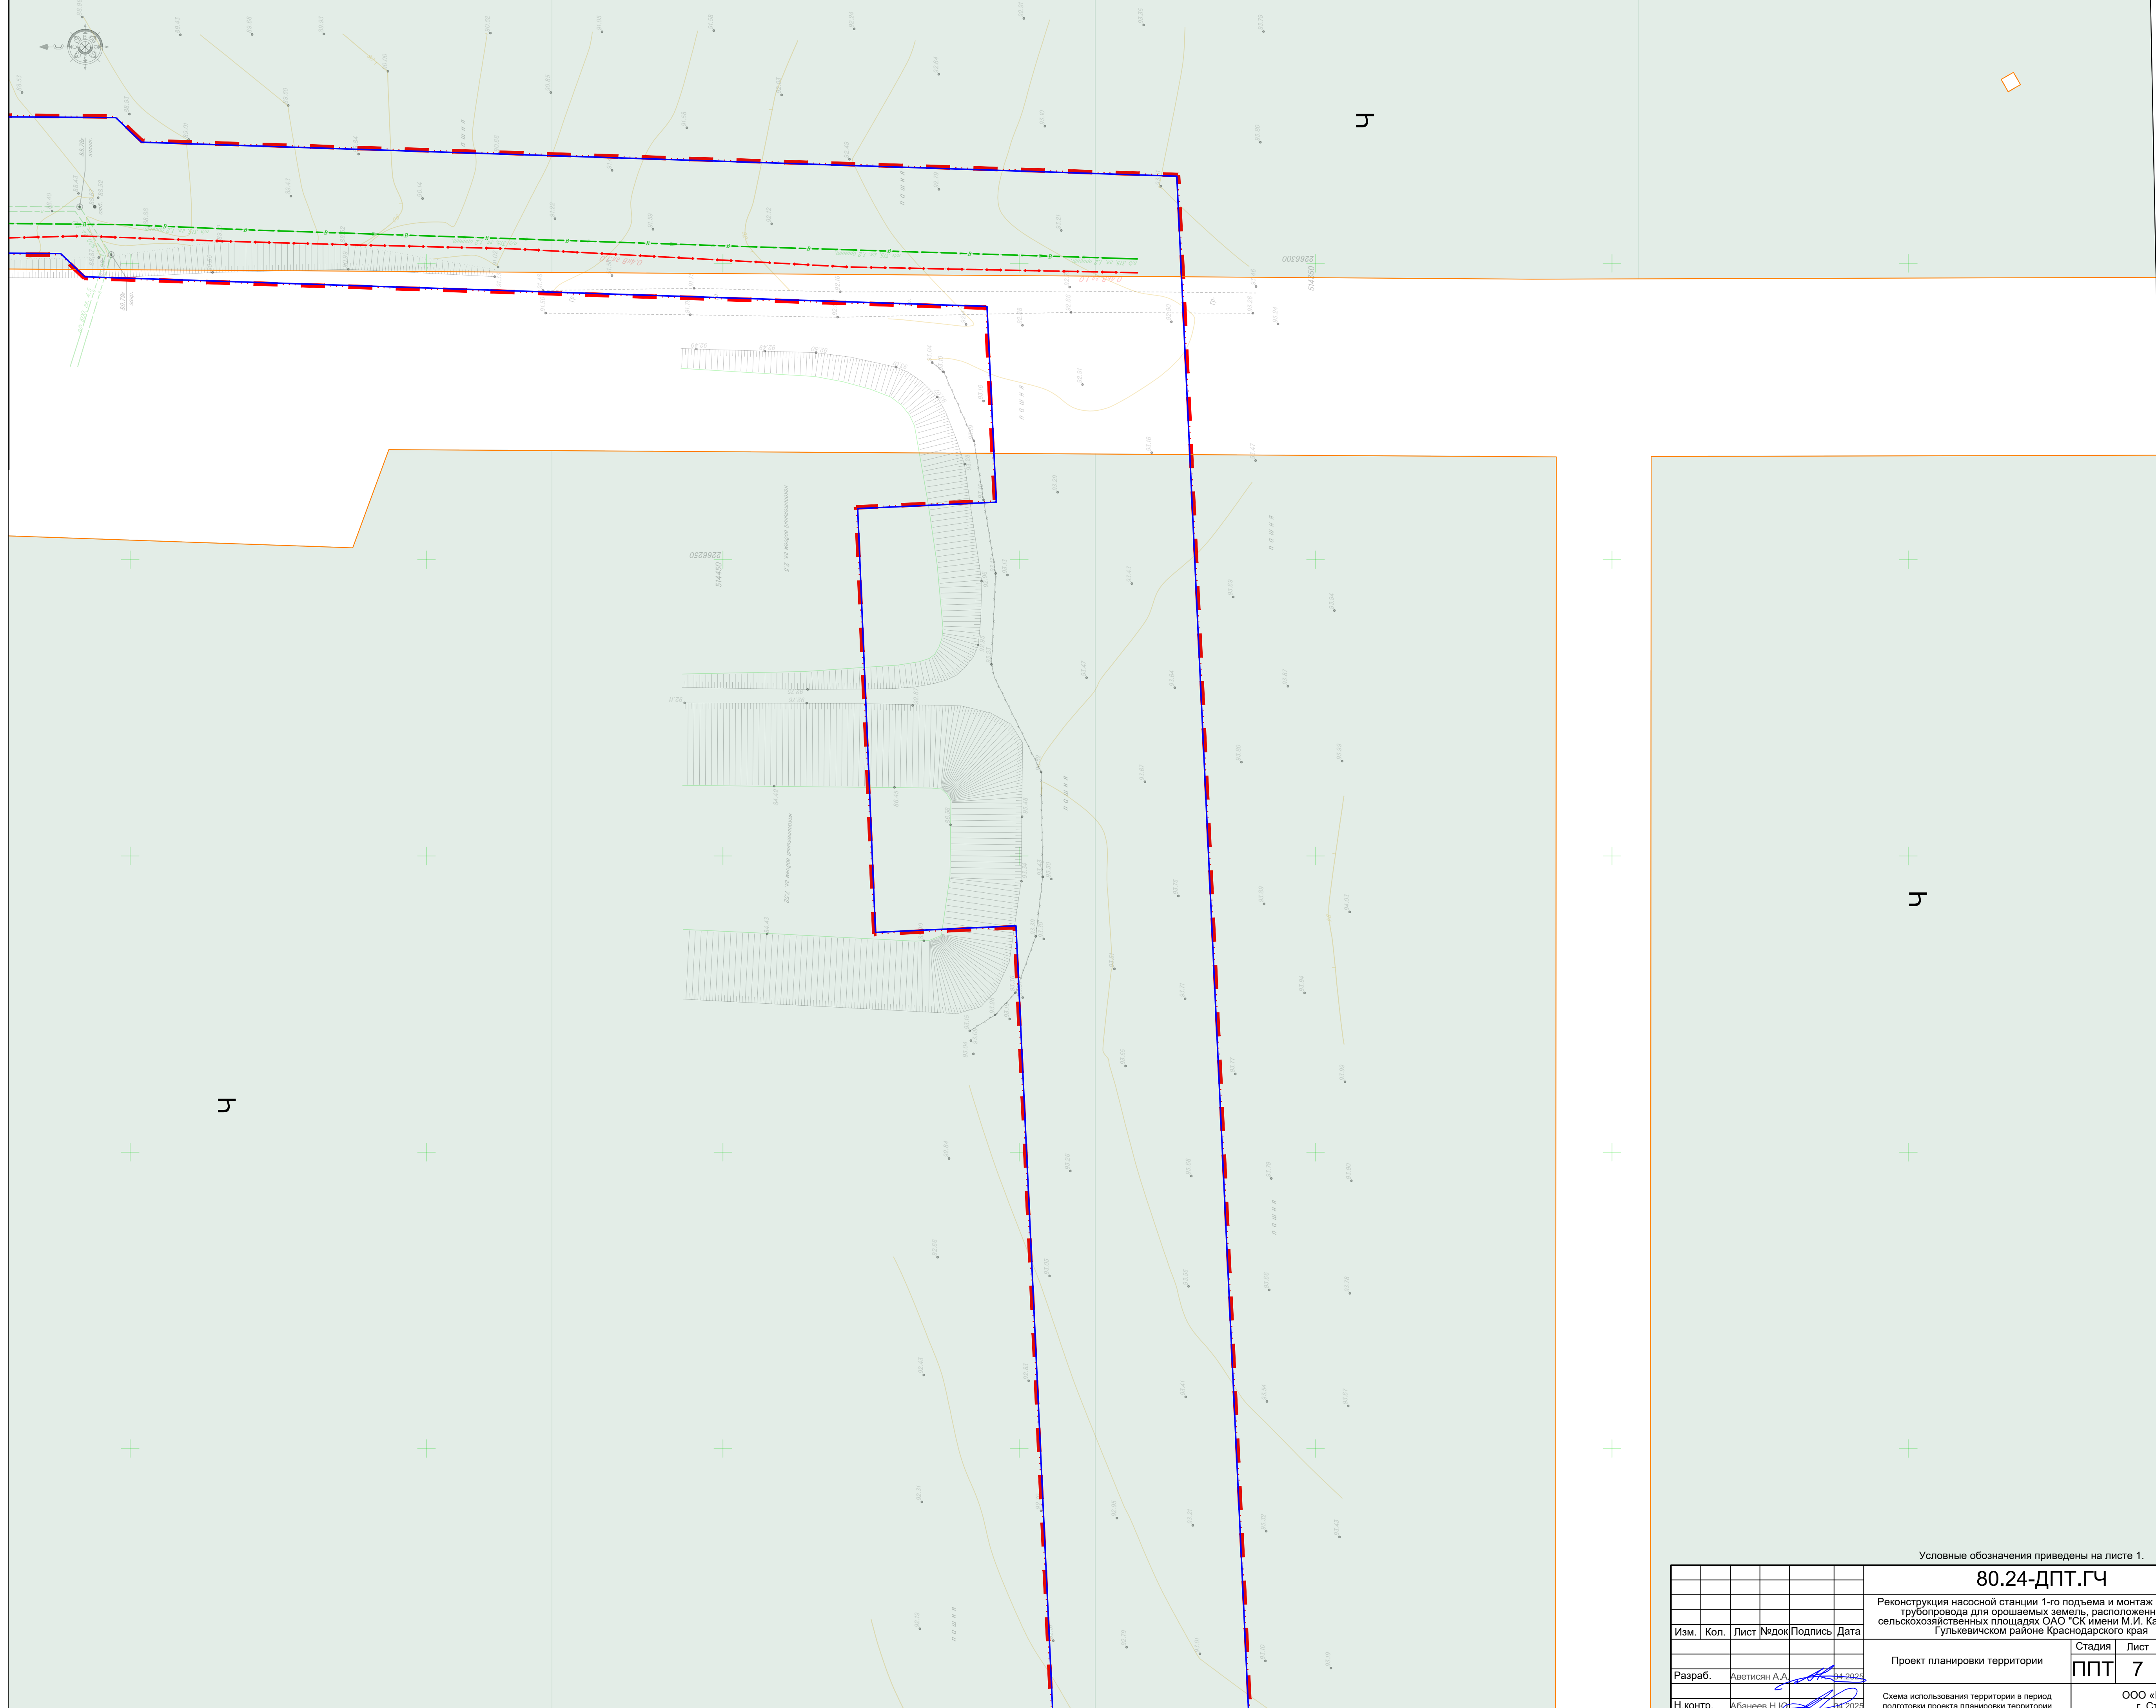


Условные обозначения приведены на листе 1.

|          |      |               |       |         |         | <b>80.24-ДПТ.ГЧ</b>                                                                                                                                                                                                    |
|----------|------|---------------|-------|---------|---------|------------------------------------------------------------------------------------------------------------------------------------------------------------------------------------------------------------------------|
|          |      |               |       |         |         | Реконструкция насосной станции 1-го подъема и монтаж напорного трубопровода для орошаемых земель, расположенных на сельскохозяйственных землях ОАО "СК имени М.И. Калинина" в Гулькевичском районе Краснодарского края |
| Изм.     | Кол. | Лист          | Федок | Подпись | Дата    | Стадия      Лист      Листов                                                                                                                                                                                           |
|          |      |               |       |         |         | <b>ППТ            7            12</b>                                                                                                                                                                                  |
| Разраб.  |      | Аветисян А.А. |       |         | 04.2025 |                                                                                                                                                                                                                        |
| Н.контр. |      | Абанеев Н.Ю.  |       |         | 04.2025 | ООО «КадастрПрогноз»<br>г. Ставрополь<br>2025 г.                                                                                                                                                                       |
|          |      |               |       |         |         | Схема использования территории в период подготовки проекта планировки территории<br>Масштаб 1:500                                                                                                                      |

Формат А




|              |              |              |             |
|--------------|--------------|--------------|-------------|
| Имя. Подпол. | Подп. и дата | Взам. инв. № | Согласовано |
|              |              |              |             |
|              |              |              |             |
|              |              |              |             |

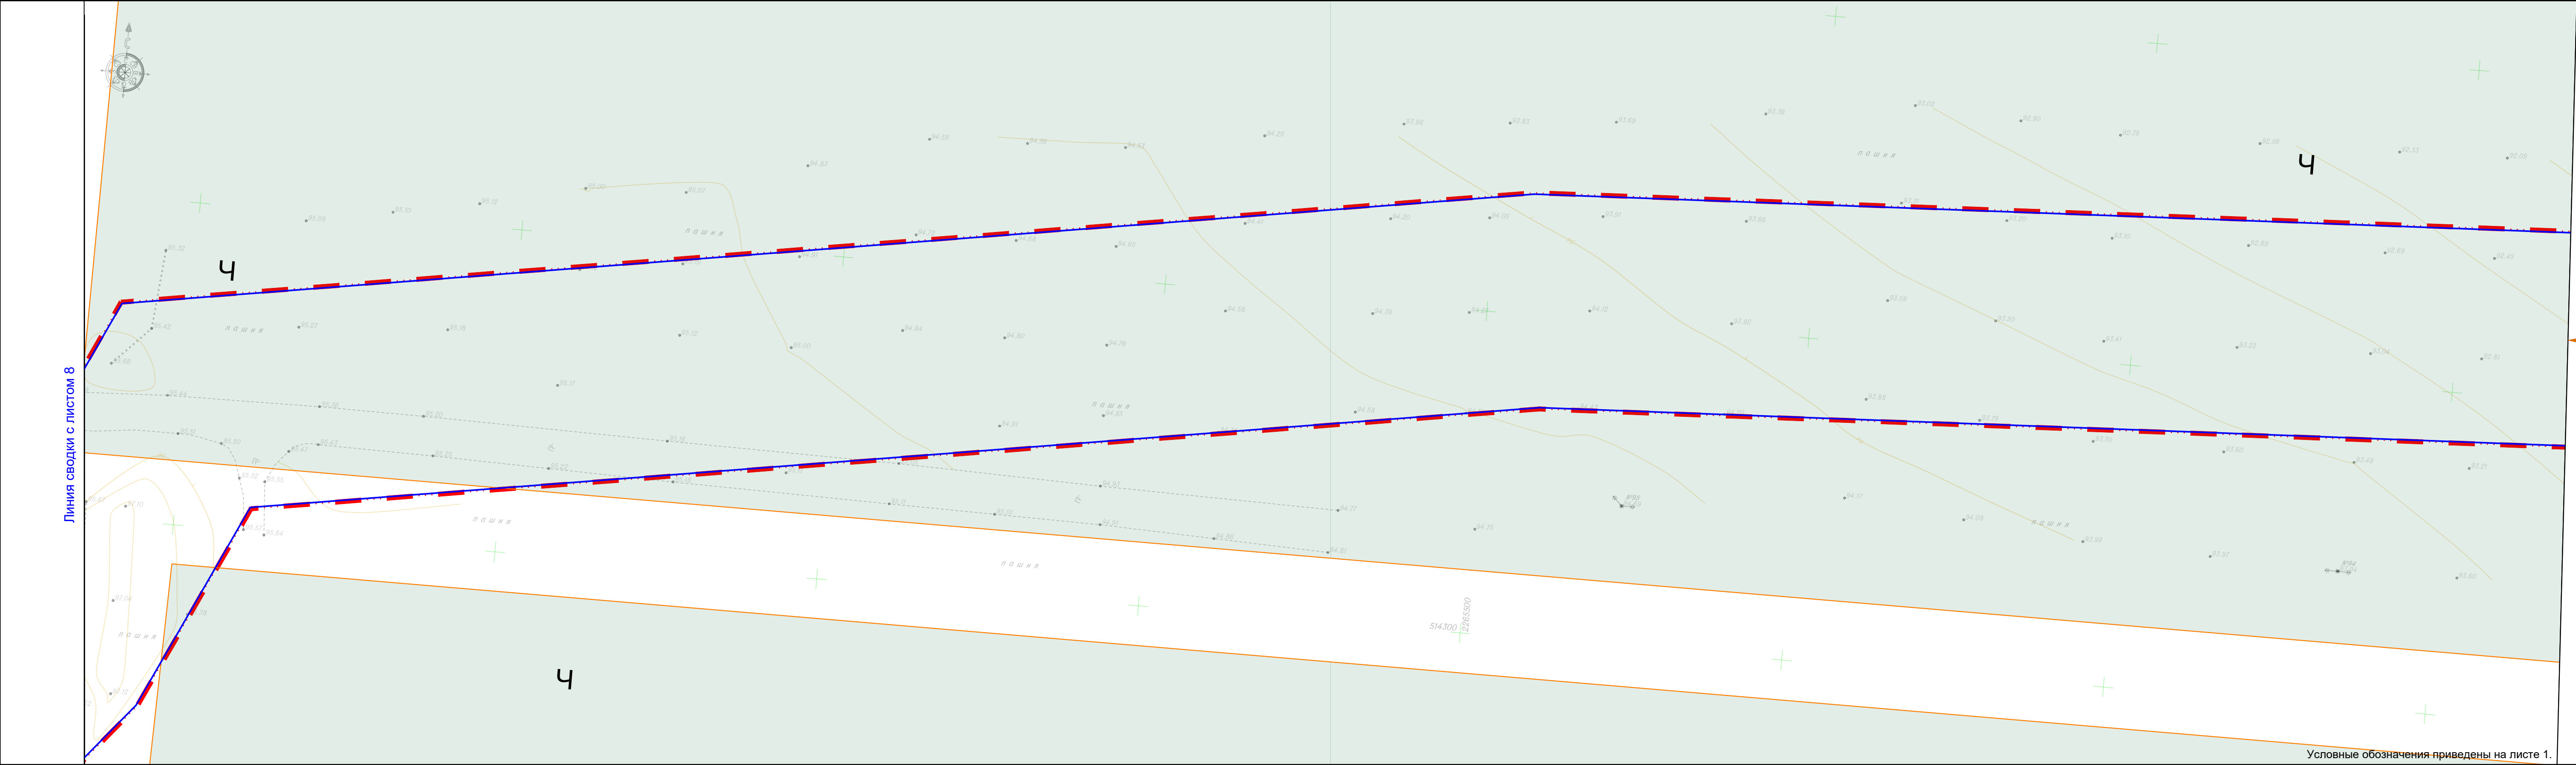

Линия сводки с листом 8


 
Условные обозначения приведены на листе 1.

|          |               |      |       |                                                                                       |         |                                                                                                                                                                                                                          |                                              |      |
|----------|---------------|------|-------|---------------------------------------------------------------------------------------|---------|--------------------------------------------------------------------------------------------------------------------------------------------------------------------------------------------------------------------------|----------------------------------------------|------|
|          |               |      |       |                                                                                       |         | 80.24-ДПТ.ГЧ                                                                                                                                                                                                             |                                              |      |
|          |               |      |       |                                                                                       |         | Реконструкция насосной станции 1-го подъема и монтаж напорного трубопровода для орошаемых земель, расположенных на сельскохозяйственных площадях ОАО "СК имени М.И. Калинина" в Гулькевичском районе Краснодарского края |                                              |      |
| Изм.     | Кол.          | Лист | Модок | Подпись                                                                               | Дата    | Проект планировки территории                                                                                                                                                                                             | Стадия                                       | Лист |
|          |               |      |       |                                                                                       |         |                                                                                                                                                                                                                          | ППТ                                          | 8    |
| Разраб.  | Аветисян А.А. |      |       |  | 04.2025 |                                                                                                                                                                                                                          |                                              | 12   |
| Н.контр. | Абанеев Н.Ю.  |      |       |  | 04.2025 |                                                                                                                                                                                                                          | ООО «КадастрПро»<br>г. Ставрополь<br>2025 г. |      |
|          |               |      |       |                                                                                       |         | Схема использования территории в период подготовки проекта планировки территории<br>Масштаб 1:500                                                                                                                        |                                              |      |








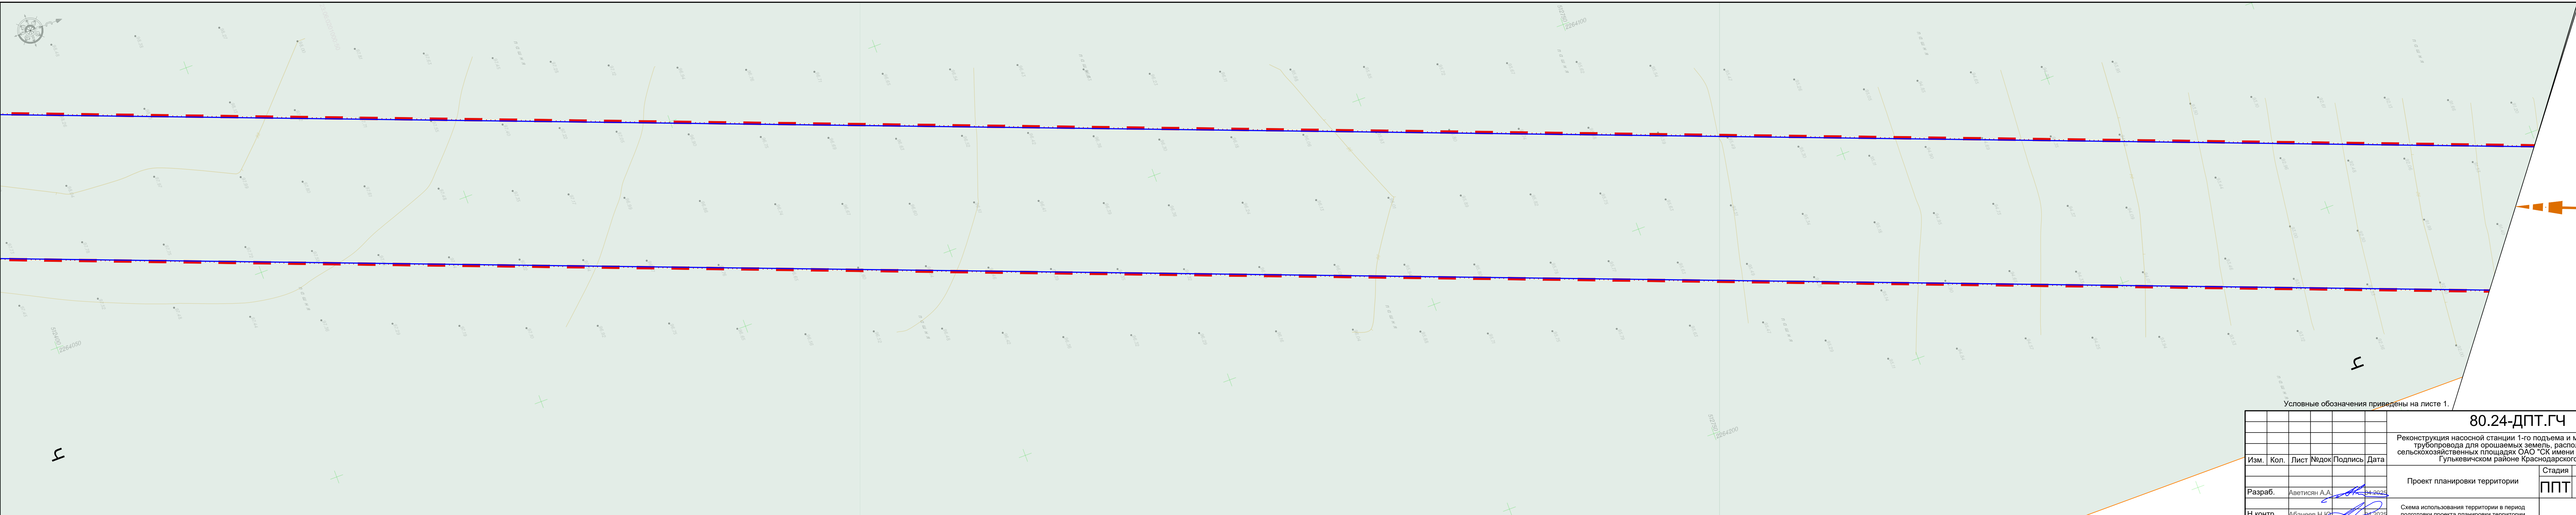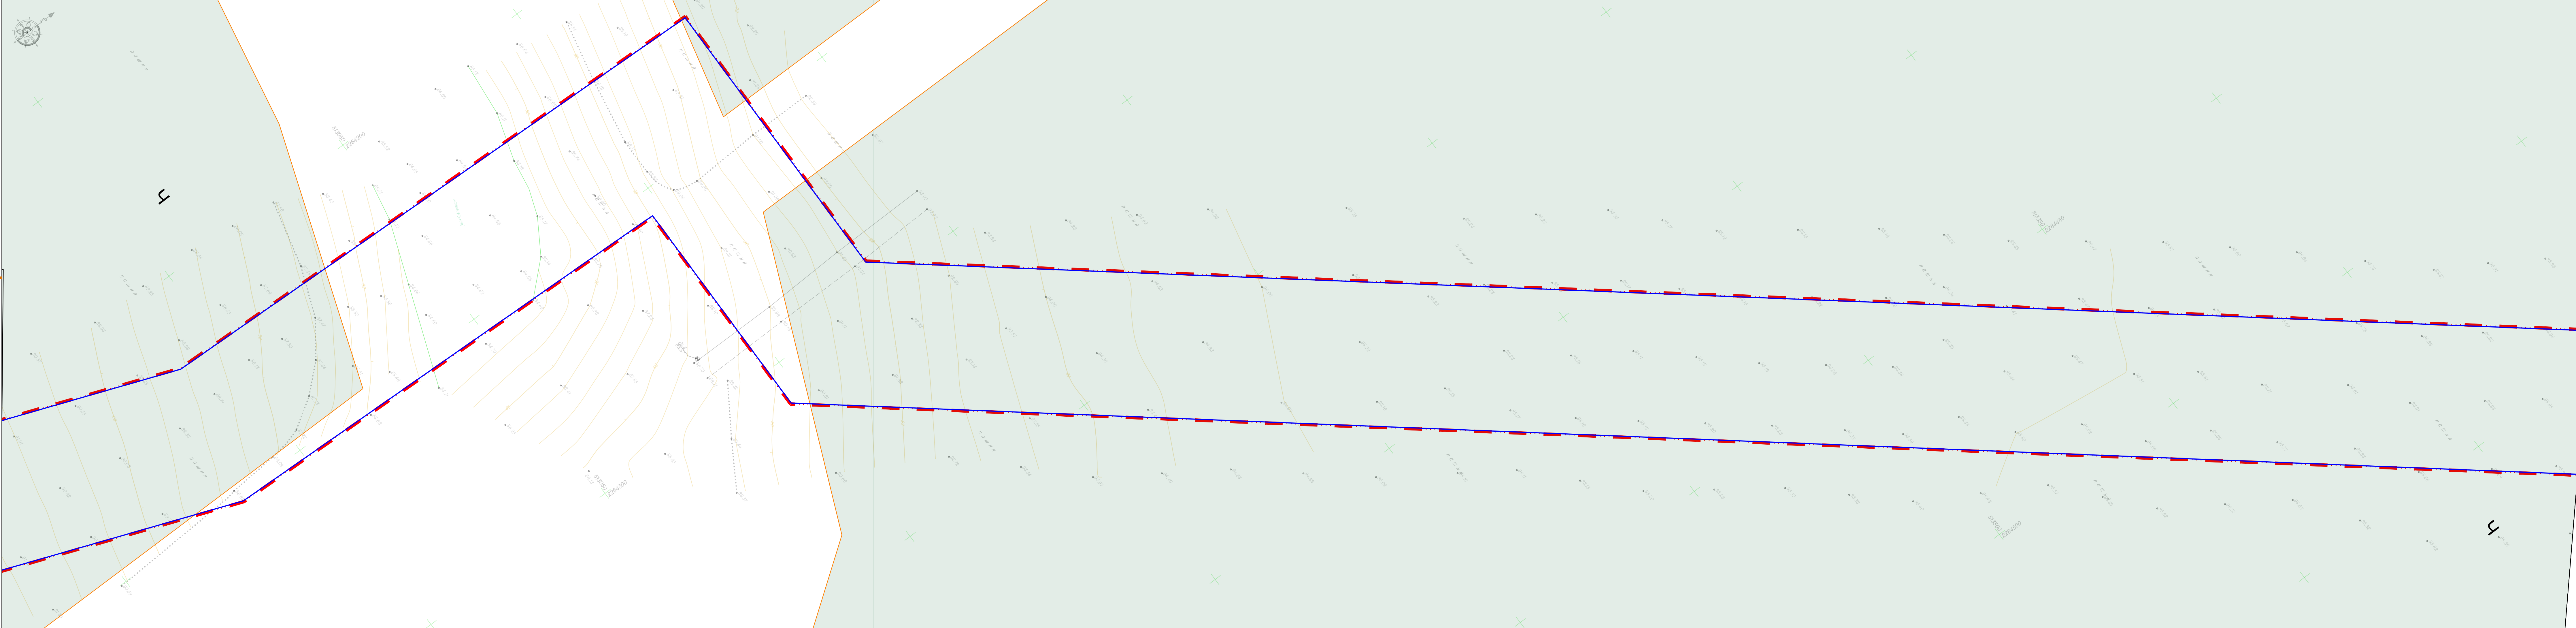



|          |               |      |       |         |         |                                                                                                                                                                                                                          |                                              |      |        |
|----------|---------------|------|-------|---------|---------|--------------------------------------------------------------------------------------------------------------------------------------------------------------------------------------------------------------------------|----------------------------------------------|------|--------|
|          |               |      |       |         |         | 80.24-ДПТ.ГЧ                                                                                                                                                                                                             |                                              |      |        |
|          |               |      |       |         |         | Реконструкция насосной станции 1-го подъема и монтаж напорного трубопровода для орошаемых земель, расположенных на сельскохозяйственных площадях ОАО "СК имени М.И. Калинина" в Гулькевичском районе Краснодарского края |                                              |      |        |
| Изм.     | Кол.          | Лист | Недок | Подпись | Дата    | Проект планировки территории                                                                                                                                                                                             | Стадия                                       | Лист | Листов |
|          |               |      |       |         |         |                                                                                                                                                                                                                          | ППТ                                          | 11   | 12     |
| Разраб.  | Аветисян А.А. |      |       |         | 04.2025 |                                                                                                                                                                                                                          |                                              |      |        |
| Н.контр. | Абанеев Н.Ю.  |      |       |         | 04.2025 | Схема использования территории в период подготовки проекта планировки территории<br>Масштаб 1:500                                                                                                                        | ООО «КадастрПро»<br>г. Ставрополь<br>2025 г. |      |        |



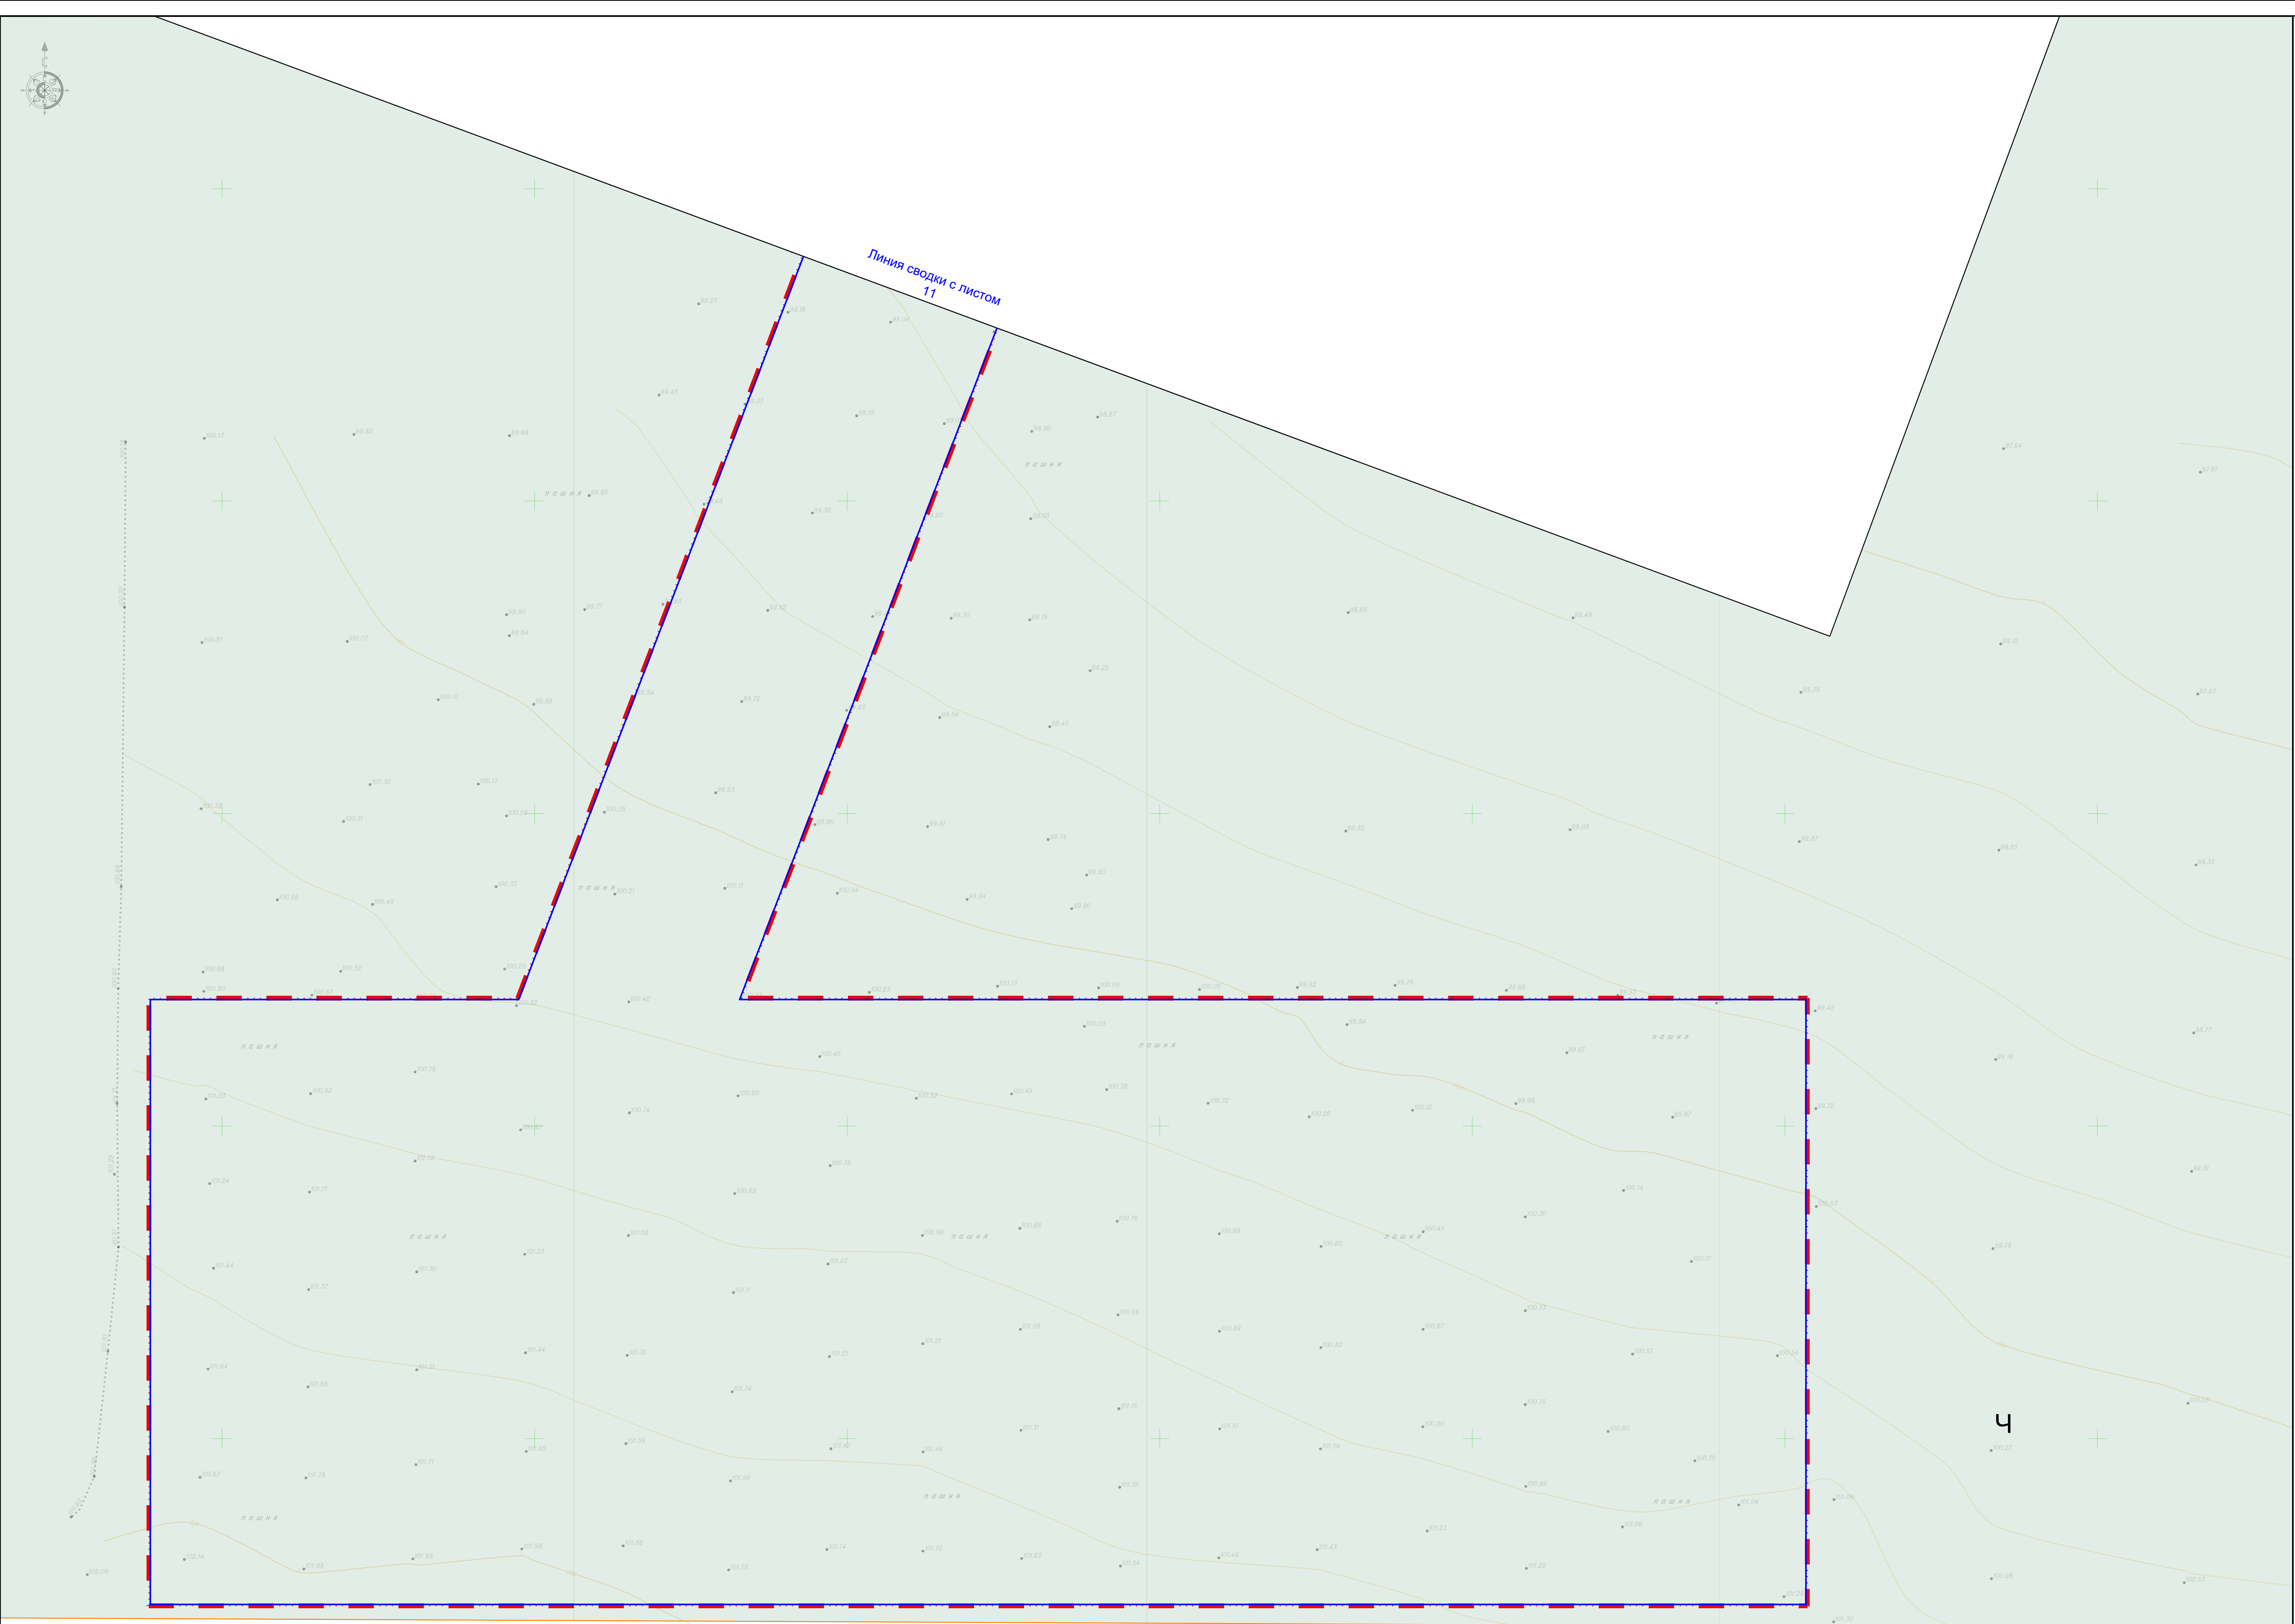



Условные обозначения приведены на листе 1.

|  |  |  |  |  |  |                                                                                                                                                                                                                           |        |      |
|--|--|--|--|--|--|---------------------------------------------------------------------------------------------------------------------------------------------------------------------------------------------------------------------------|--------|------|
|  |  |  |  |  |  | 80.24-ДПТ.ГЧ                                                                                                                                                                                                              |        |      |
|  |  |  |  |  |  | Реконструкция насосной станции 1-го подъема и монтаж напорного трубопровода для орошаемых земель, расположенных на сельскохозяйственных площадях ОАО "СК имени М.И. Калинина" в Гулькевическом районе Краснодарского края |        |      |
|  |  |  |  |  |  | Проект планировки территории                                                                                                                                                                                              | Стадия | Лист |
|  |  |  |  |  |  | ППТ                                                                                                                                                                                                                       | 12     | 12   |
|  |  |  |  |  |  | ООО «КадастрПро»<br>г. Ставрополь<br>2025 г.                                                                                                                                                                              |        |      |
|  |  |  |  |  |  | Формат А1                                                                                                                                                                                                                 |        |      |



| Инв. №подл. | Подп. и дата | Взам. инв. № | Согласовано |  |  |
|-------------|--------------|--------------|-------------|--|--|
|             |              |              |             |  |  |
|             |              |              |             |  |  |

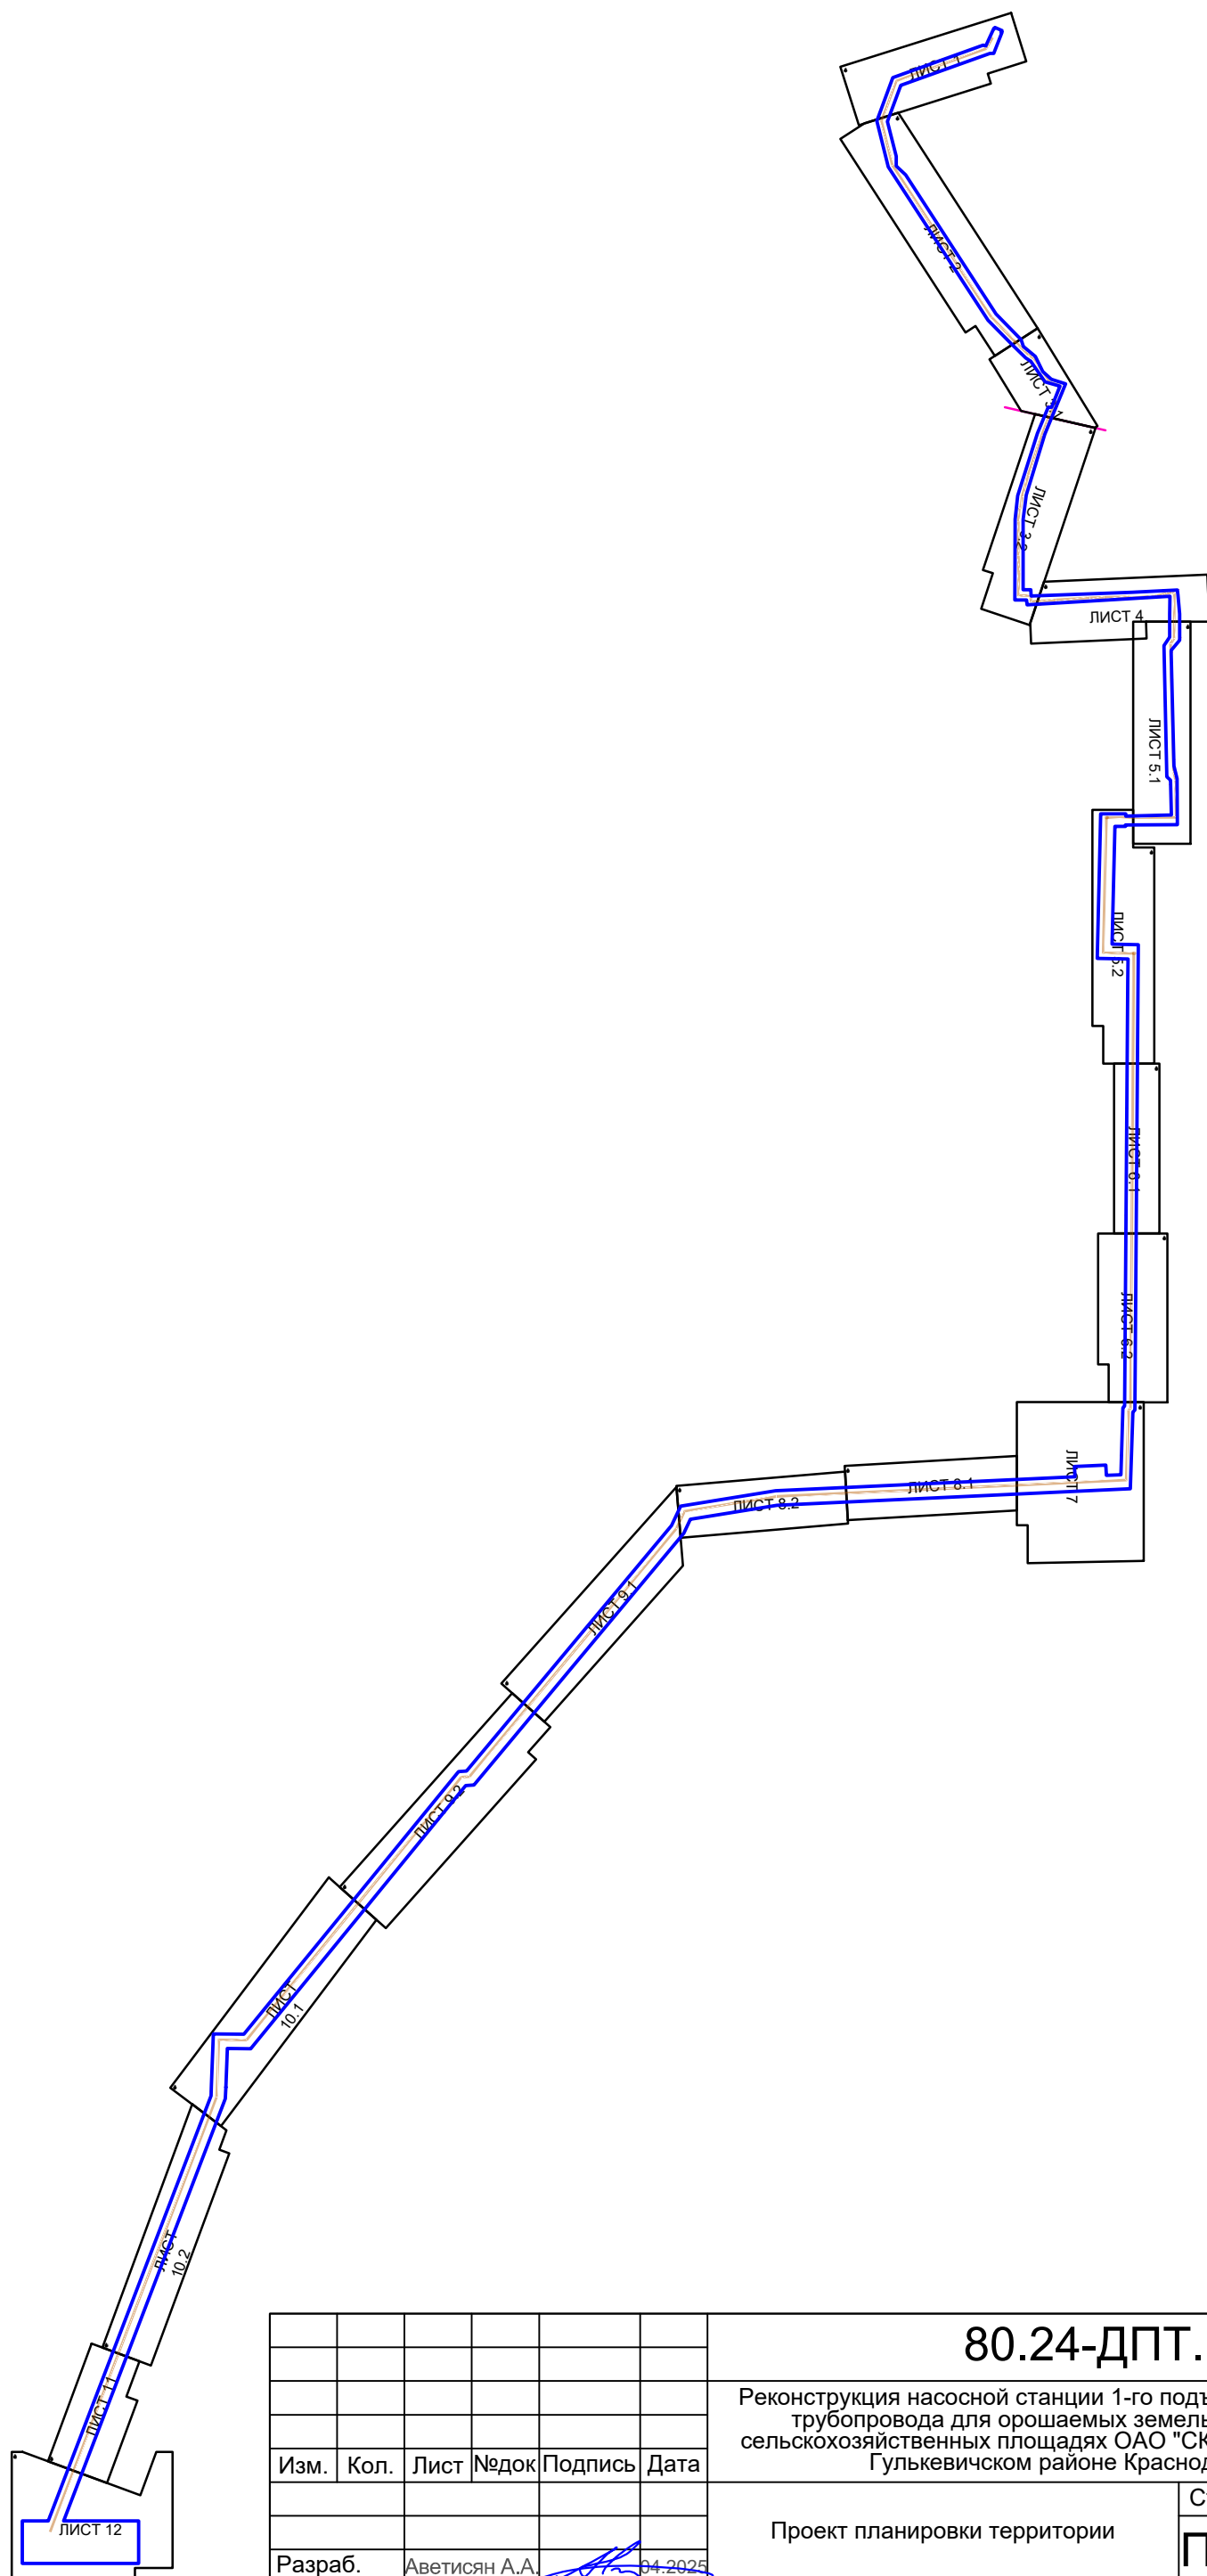

 
|          |      |               |       |                                                                                       |         |                                                                                                                                                                                                                          |                                              |      |        |
|----------|------|---------------|-------|---------------------------------------------------------------------------------------|---------|--------------------------------------------------------------------------------------------------------------------------------------------------------------------------------------------------------------------------|----------------------------------------------|------|--------|
|          |      |               |       |                                                                                       |         | 80.24-ДПТ.ГЧ                                                                                                                                                                                                             |                                              |      |        |
|          |      |               |       |                                                                                       |         | Реконструкция насосной станции 1-го подъема и монтаж напорного трубопровода для орошаемых земель, расположенных на сельскохозяйственных площадях ОАО "СК имени М.И. Калинина" в Гулькевичском районе Краснодарского края |                                              |      |        |
| Изм.     | Кол. | Лист          | № док | Подпись                                                                               | Дата    |                                                                                                                                                                                                                          | Стадия                                       | Лист | Листов |
|          |      |               |       |                                                                                       |         | Проект планировки территории                                                                                                                                                                                             | ППТ                                          | 1    | 1      |
| Разраб.  |      | Аветисян А.А. |       |  | 04.2025 |                                                                                                                                                                                                                          |                                              |      |        |
| Н.контр. |      | Абанеев Н.Ю.  |       |  | 04.2025 | Схема границ зон с особыми условиями использования территорий, особо охраняемых природных территорий, лесничеств.<br>Схема расположения листов.<br>Масштаб 1:16000                                                       | ООО «КадастрПро»<br>г. Ставрополь<br>2025 г. |      |        |









|             |              |              |             |
|-------------|--------------|--------------|-------------|
| Инв. №подл. | Подп. и дата | Взам. инв. № | Согласовано |
|             |              |              |             |
|             |              |              |             |
|             |              |              |             |
|             |              |              |             |

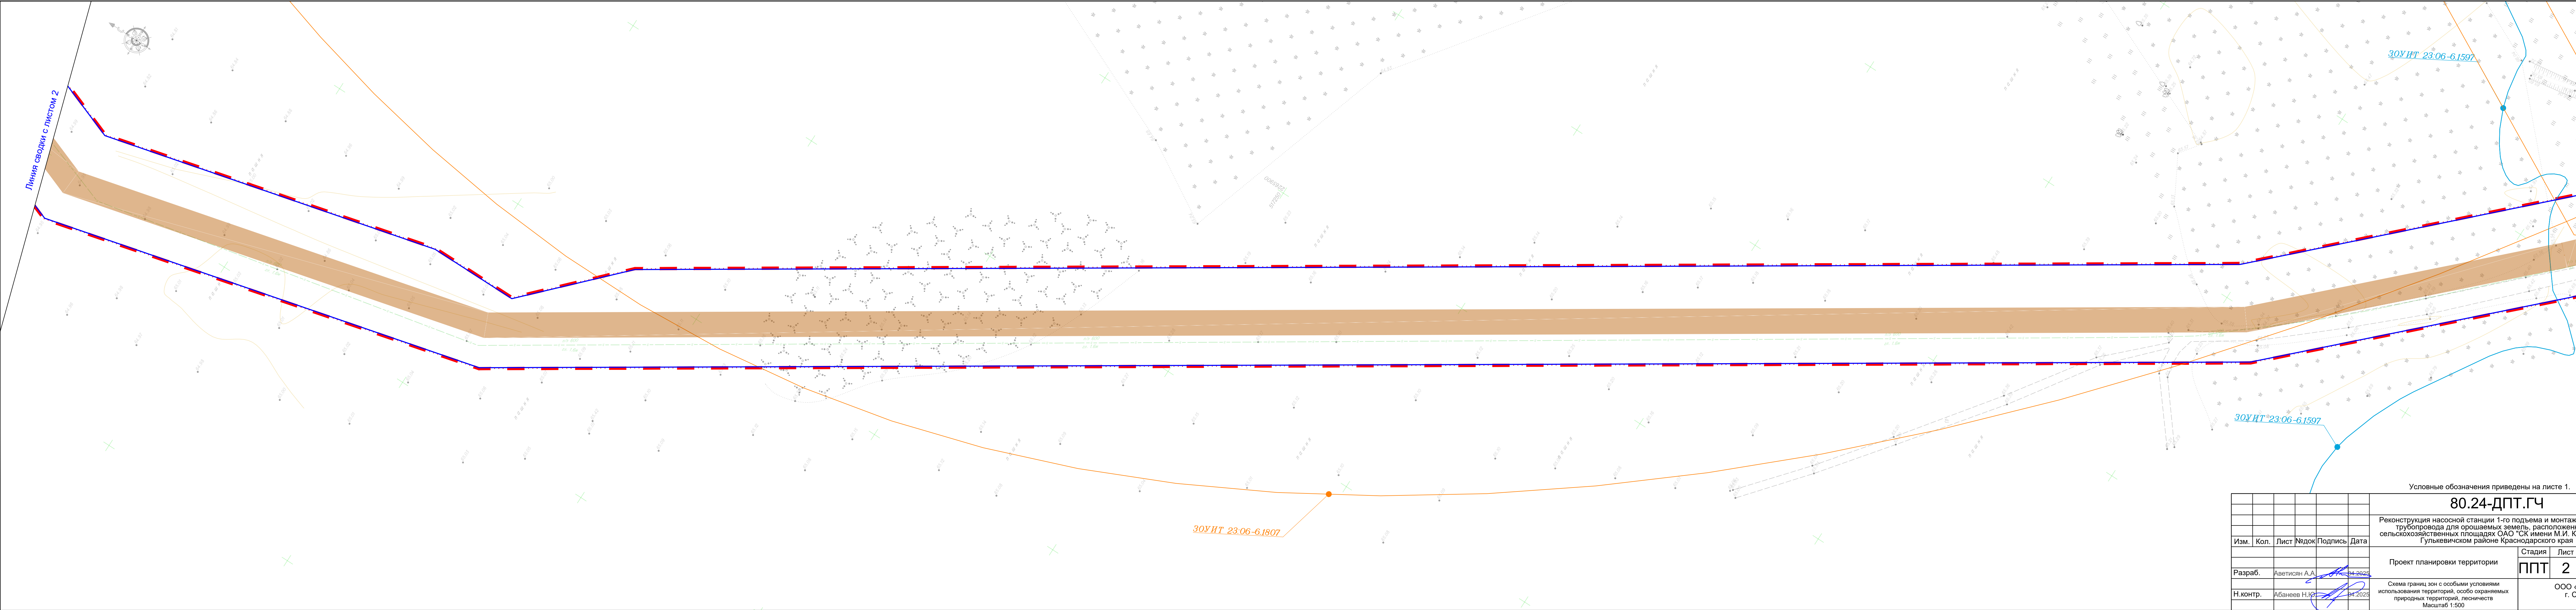

|                                                                                                                                                                                                                           |               |      |       |         |      |
|---------------------------------------------------------------------------------------------------------------------------------------------------------------------------------------------------------------------------|---------------|------|-------|---------|------|
| Условные обозначения приведены на листе 1.                                                                                                                                                                                |               |      |       |         |      |
| 80.24-ДПТ.ГЧ                                                                                                                                                                                                              |               |      |       |         |      |
| Реконструкция насосной станции 1-го подъема и монтаж напорного трубопровода для орошаемых земель, расположенных на сельскохозяйственных площадях ОАО "СК имени М.И. Калинина" в Гулькевическом районе Краснодарского края |               |      |       |         |      |
| Изм.                                                                                                                                                                                                                      | Кол.          | Лист | № док | Подпись | Дата |
| Разраб.                                                                                                                                                                                                                   | Аветисян А.А. | 4    | 2025  |         |      |
| Н.контр.                                                                                                                                                                                                                  | Абанеев Н.Ю.  | 4    | 2025  |         |      |
| Проект планировки территории                                                                                                                                                                                              |               |      |       | Стадия  | Лист |
|                                                                                                                                                                                                                           |               |      |       | ППТ     | 2    |
| Схема границ зон с особыми условиями использования территорий, особо охраняемых природных территорий, лесничеств                                                                                                          |               |      |       | Листов  |      |
| Масштаб 1:500                                                                                                                                                                                                             |               |      |       | 12      |      |
| ООО «КадастрПро»<br>г. Ставрополь<br>2025 г.                                                                                                                                                                              |               |      |       |         |      |



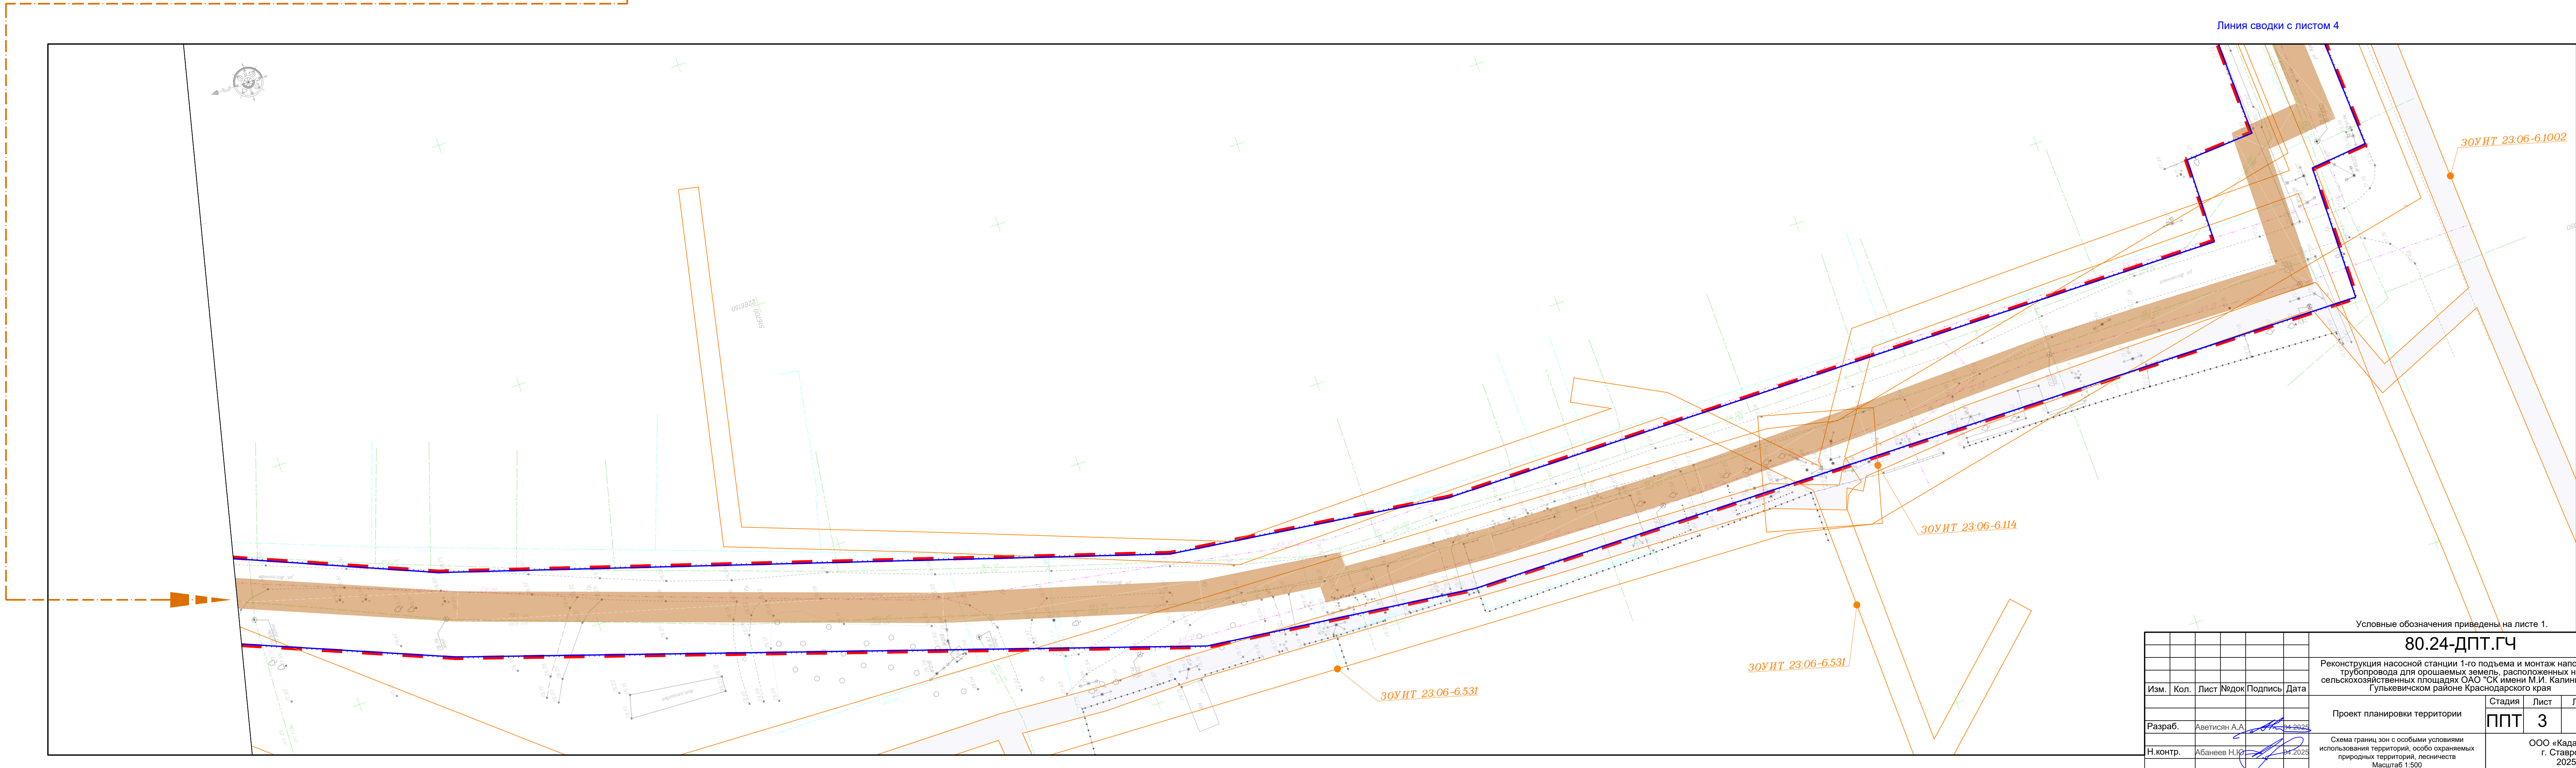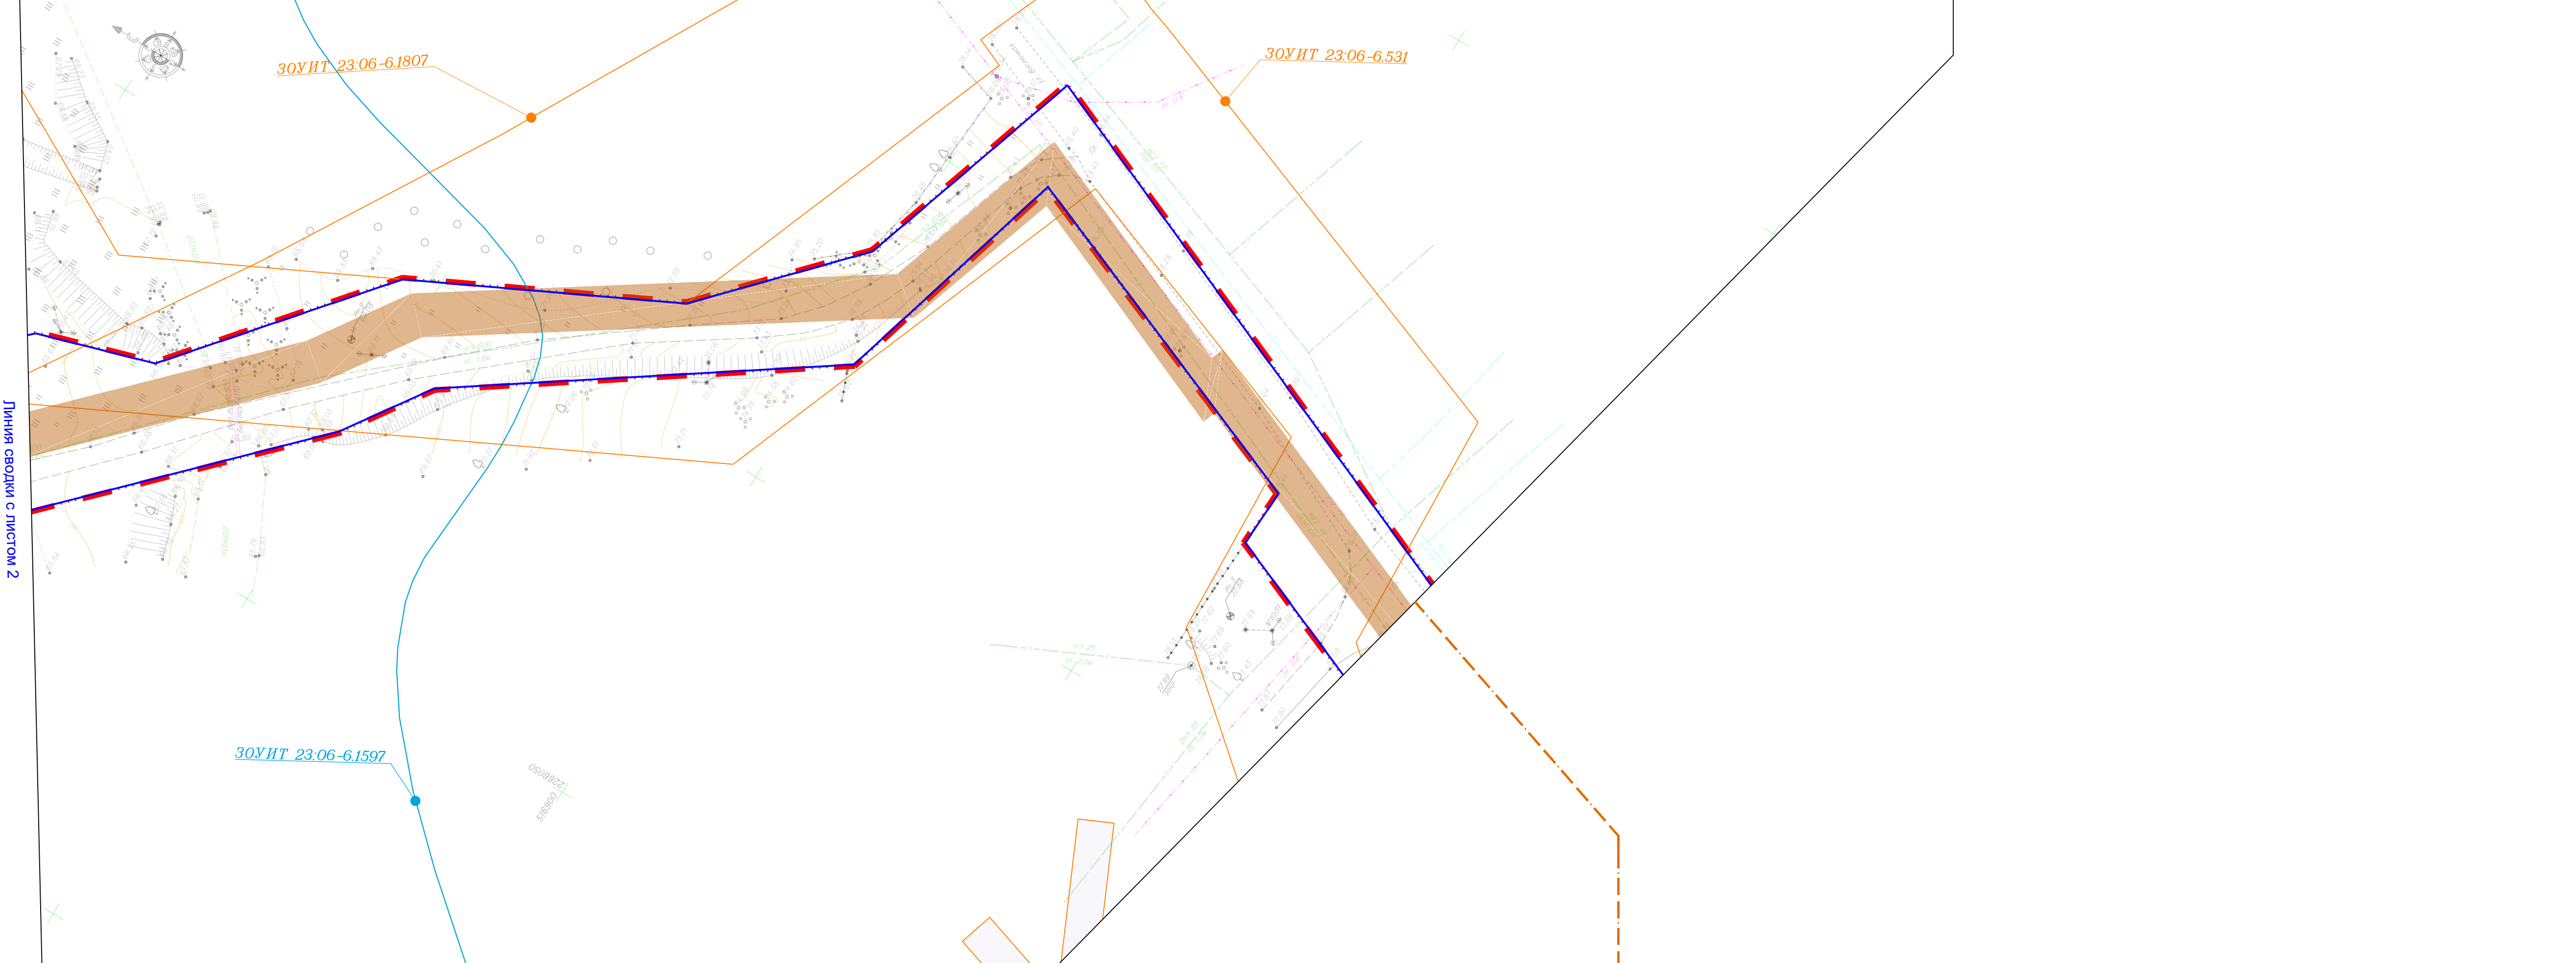

Условные обозначения приведены на листе 1.

80.24-ДПТ.ГЧ

Реконструкция насосной станции 1-го подъема и монтаж напорного трубопровода для орошаемых земель, расположенных на сельскохозяйственных площадях ОАО «К.И. Калинин» в Гулькевском районе Краснодарского края

Проект планировки территории

Схема границ зон с особыми условиями использования территорий, особо охраняемых природных территорий, лесных земель

Изм. | Кол. | Лист | Подок | Подпись | Дата

Разраб. | Автиски | А.А. | 24.09.2023

Н.контр. | А.Б. | 24.09.2023

Стадия | Лист | Листов


ППТ | 3 | 12


ООО «КадастрПроект» г. Ставрополь 2025 г.

Формат А2х3





|             |              |              |
|-------------|--------------|--------------|
| Инв. №подл. |              |              |
|             | Подп. и дата | Взам. инв. № |
| Согласовано |              |              |

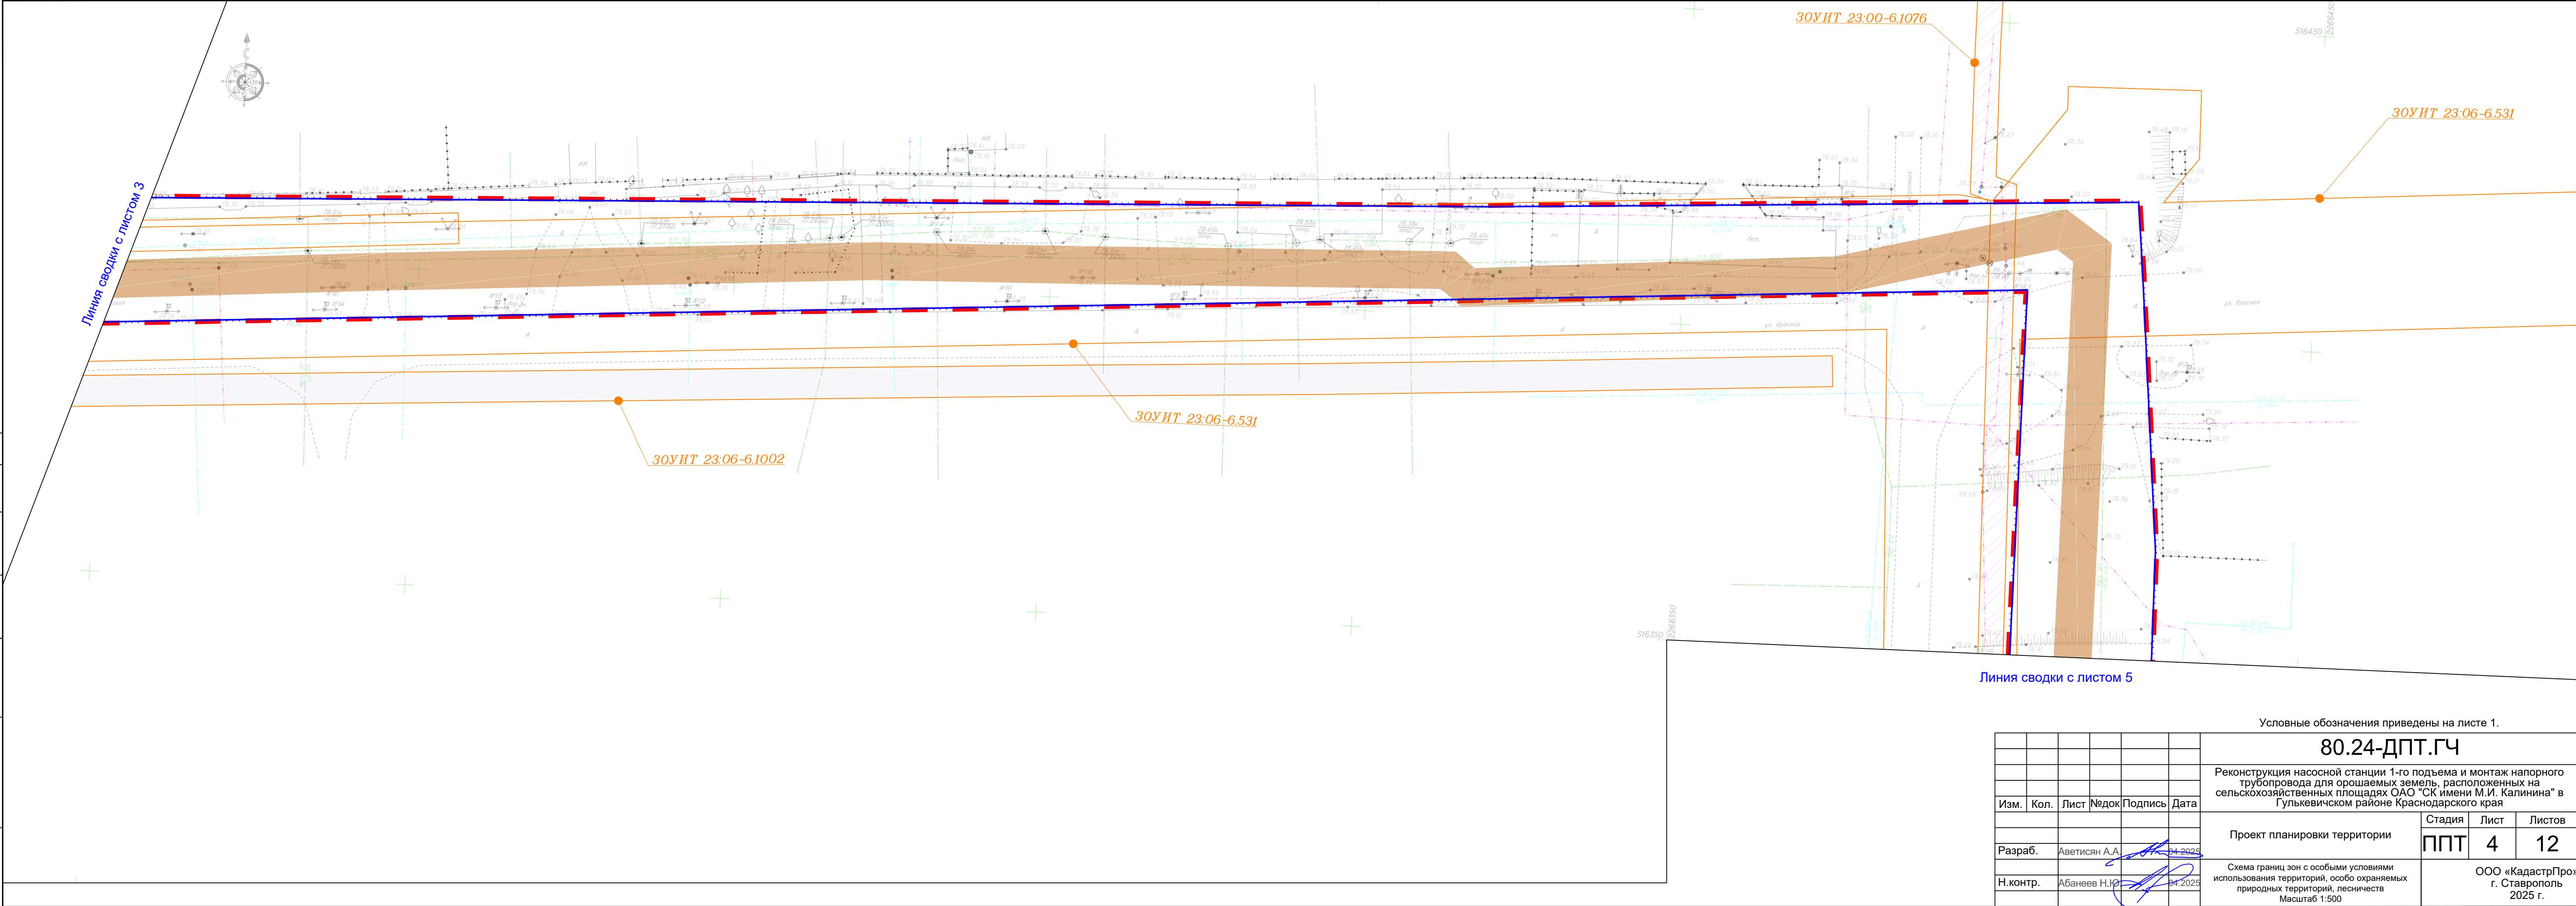
 
|                                            |               |                                                                                       |      |         |         |                                                                                                                                                                                                                          |  |                                                 |      |        |
|--------------------------------------------|---------------|---------------------------------------------------------------------------------------|------|---------|---------|--------------------------------------------------------------------------------------------------------------------------------------------------------------------------------------------------------------------------|--|-------------------------------------------------|------|--------|
| Условные обозначения приведены на листе 1. |               |                                                                                       |      |         |         |                                                                                                                                                                                                                          |  |                                                 |      |        |
|                                            |               |                                                                                       |      |         |         | 80.24-ДПТ.ГЧ                                                                                                                                                                                                             |  |                                                 |      |        |
|                                            |               |                                                                                       |      |         |         | Реконструкция насосной станции 1-го подъема и монтаж напорного трубопровода для орошаемых земель, расположенных на сельскохозяйственных площадях ОАО "СК имени М.И. Калинина" в Гулькевичском районе Краснодарского края |  |                                                 |      |        |
| Изм.                                       | Кол.          | Лист                                                                                  | №док | Подпись | Дата    |                                                                                                                                                                                                                          |  |                                                 |      |        |
|                                            |               |                                                                                       |      |         |         |                                                                                                                                                                                                                          |  |                                                 |      |        |
| Разраб.                                    | Аветисян А.А. |  |      |         | 04.2025 | Проект планировки территории                                                                                                                                                                                             |  | Стадия                                          | Лист | Листов |
|                                            |               |                                                                                       |      |         |         |                                                                                                                                                                                                                          |  | ППТ                                             | 4    | 12     |
| Н.контр.                                   | Абанеев Н.Ю.  |  |      |         | 04.2025 | Схема границ зон с особыми условиями использования территорий, особо охраняемых природных территорий, лесничеств<br>Масштаб 1:500                                                                                        |  | ООО «КадатрПрогноз»<br>г. Ставрополь<br>2025 г. |      |        |
|                                            |               |                                                                                       |      |         |         |                                                                                                                                                                                                                          |  |                                                 |      |        |



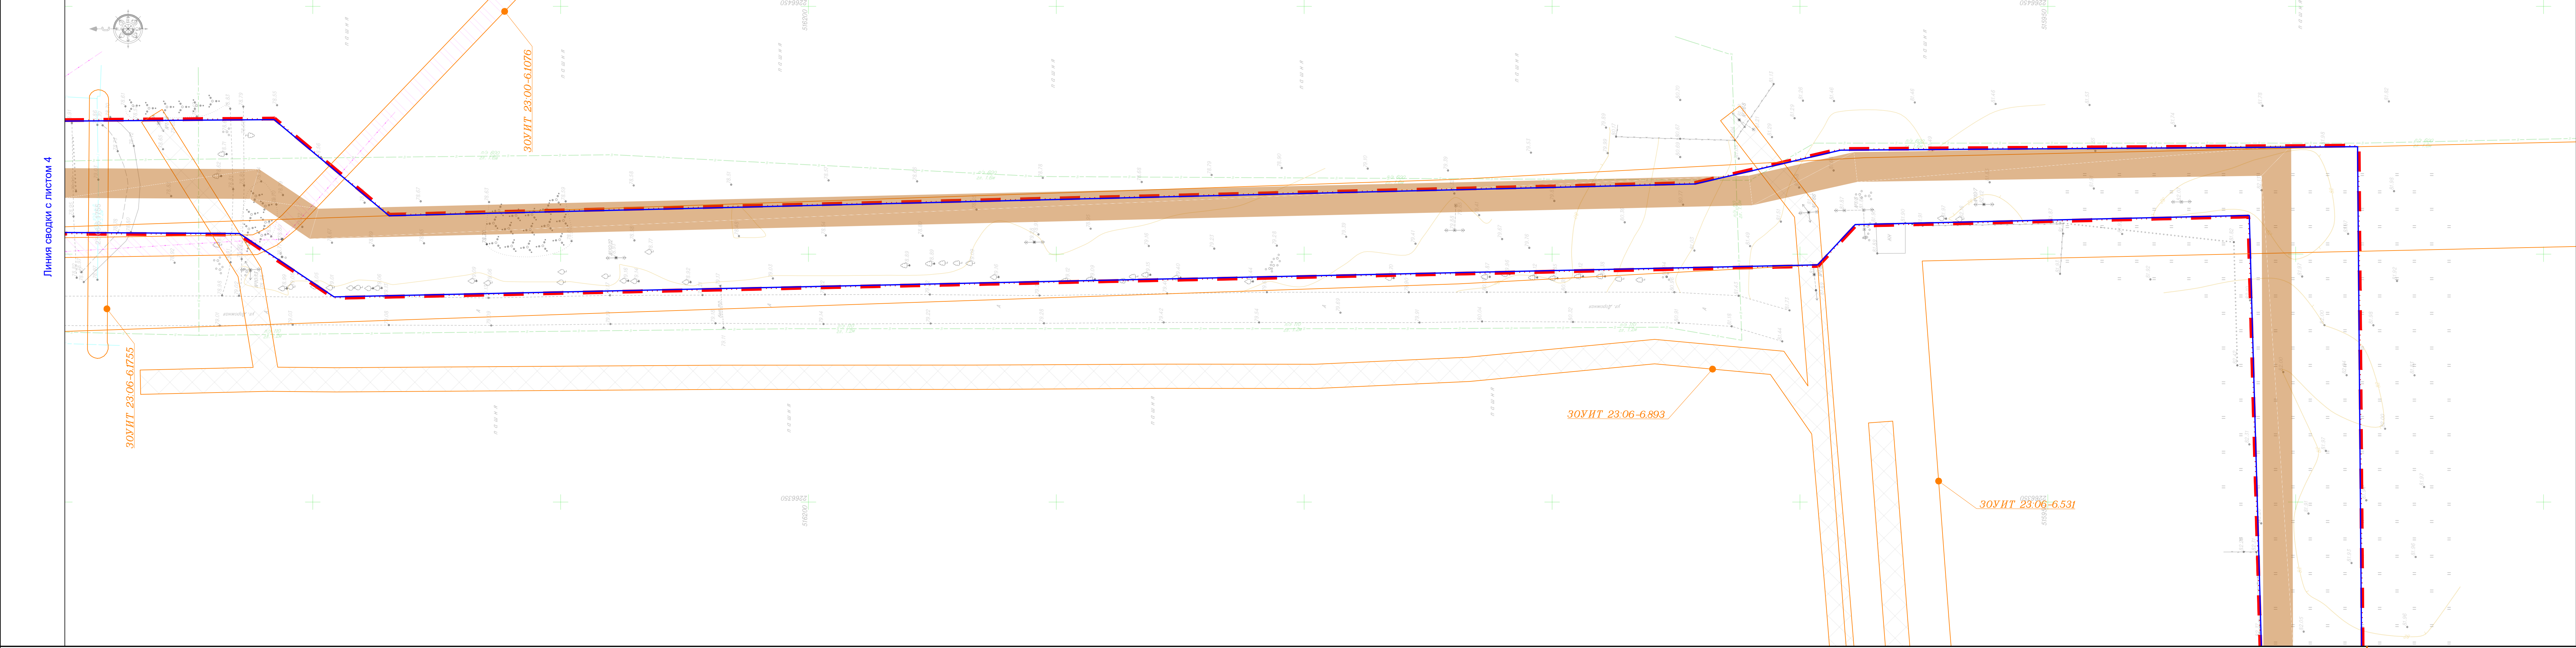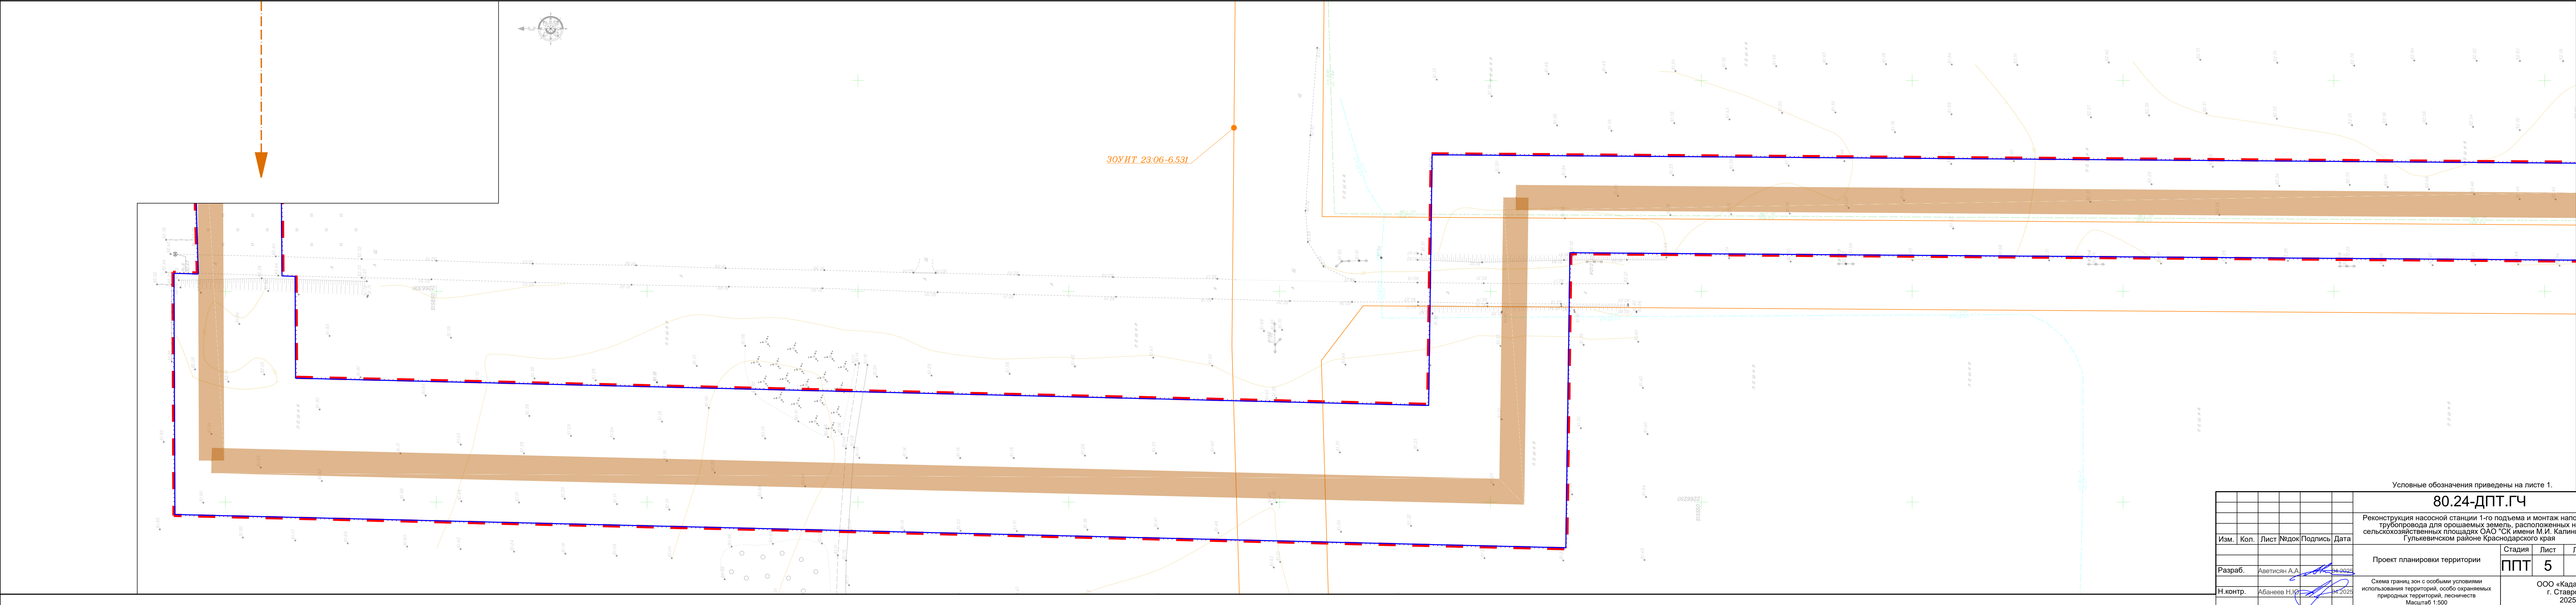

|          |               |            |      |         |      |
|----------|---------------|------------|------|---------|------|
|          |               |            |      |         |      |
| Изм.     | Коп.          | Лист       | Рис. | Подпись | Дата |
| Разраб.  | Аветисян А.А. | 34.09.2025 |      |         |      |
| Н.контр. | Абдиев Н.И.   | 34.09.2025 |      |         |      |

Условные обозначения приведены на листе 1.

80.24-ДПТ.ГЧ

Реконструкция насосной станции 1-го подъема и монтаж напорного трубопровода для орошаемых земель, расположенных на сельскохозяйственных площадях ОАО «К. имени М.И. Калинина» в Гулькевическом районе Краснодарского края

Проект планировки территории

Схема границ зон с особыми условиями использования территорий, особо охраняемых природных территорий, лесных массивов

Масштаб 1:500



Формат А2х3

|        |      |        |
|--------|------|--------|
| Стация | Лист | Листов |
| ППТ    | 5    | 12     |

ООО «КадастрПроект»  
г. Ставрополь  
2025 г.




| Инв. Неподр. | Подп. и дата | Взам. инв. № | Согласовано |  |  |  |
|--------------|--------------|--------------|-------------|--|--|--|
|              |              |              |             |  |  |  |
|              |              |              |             |  |  |  |

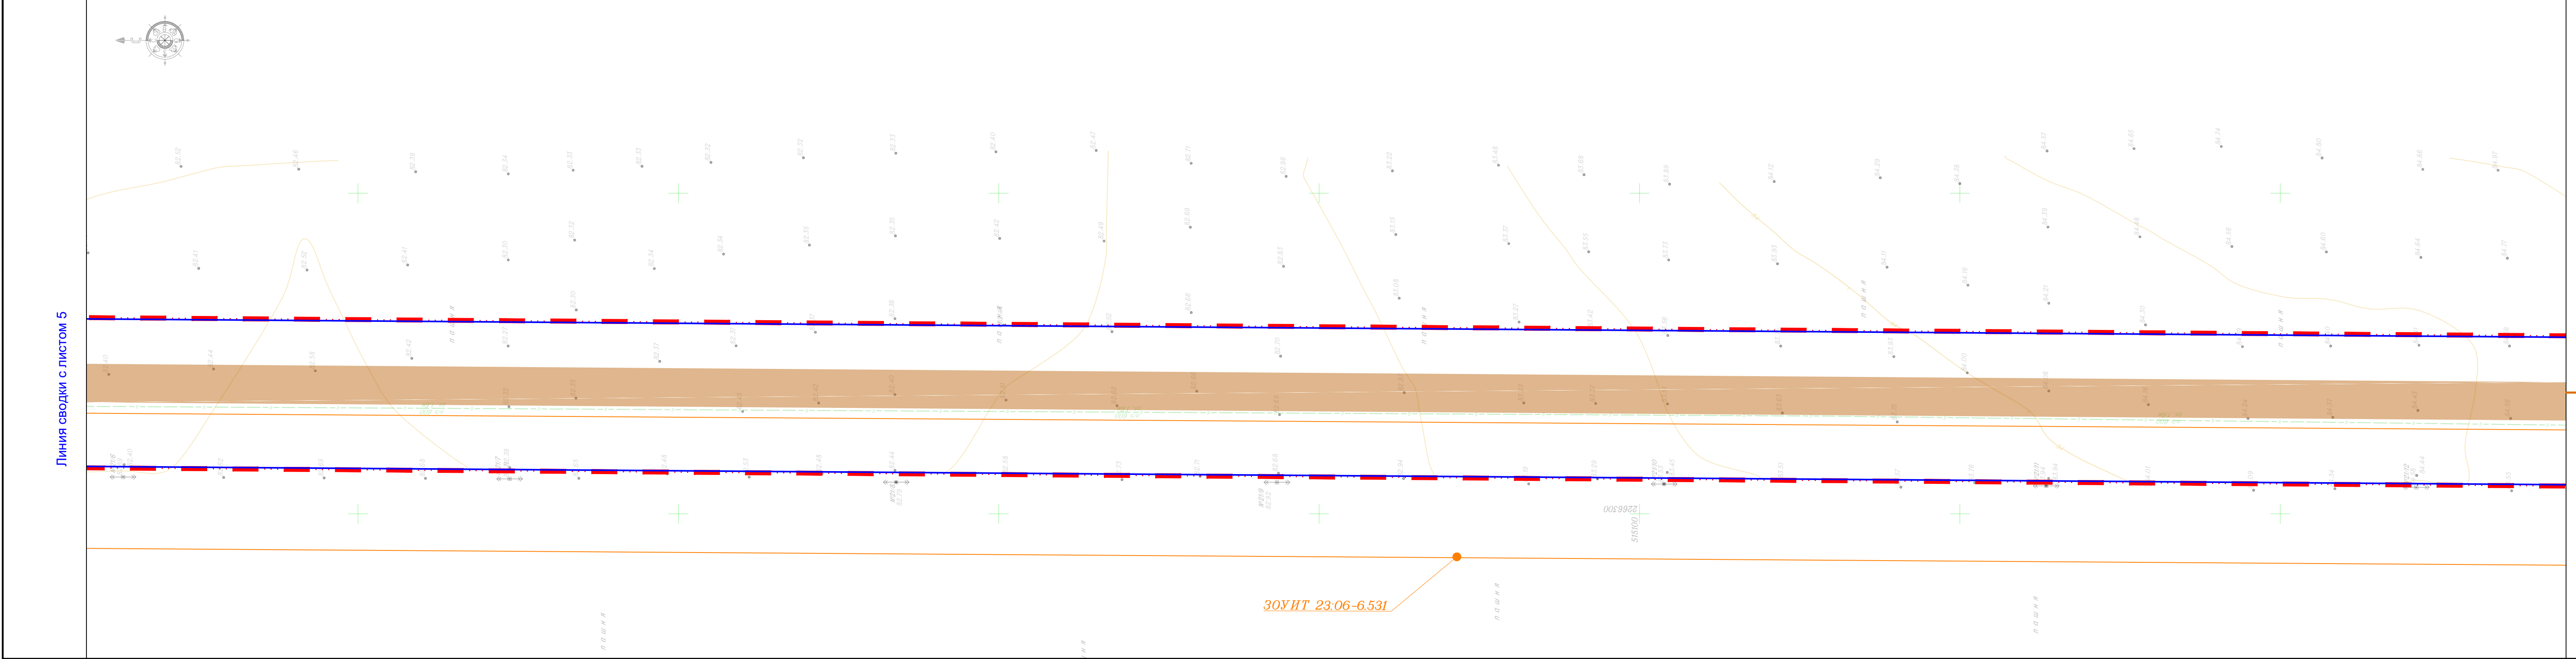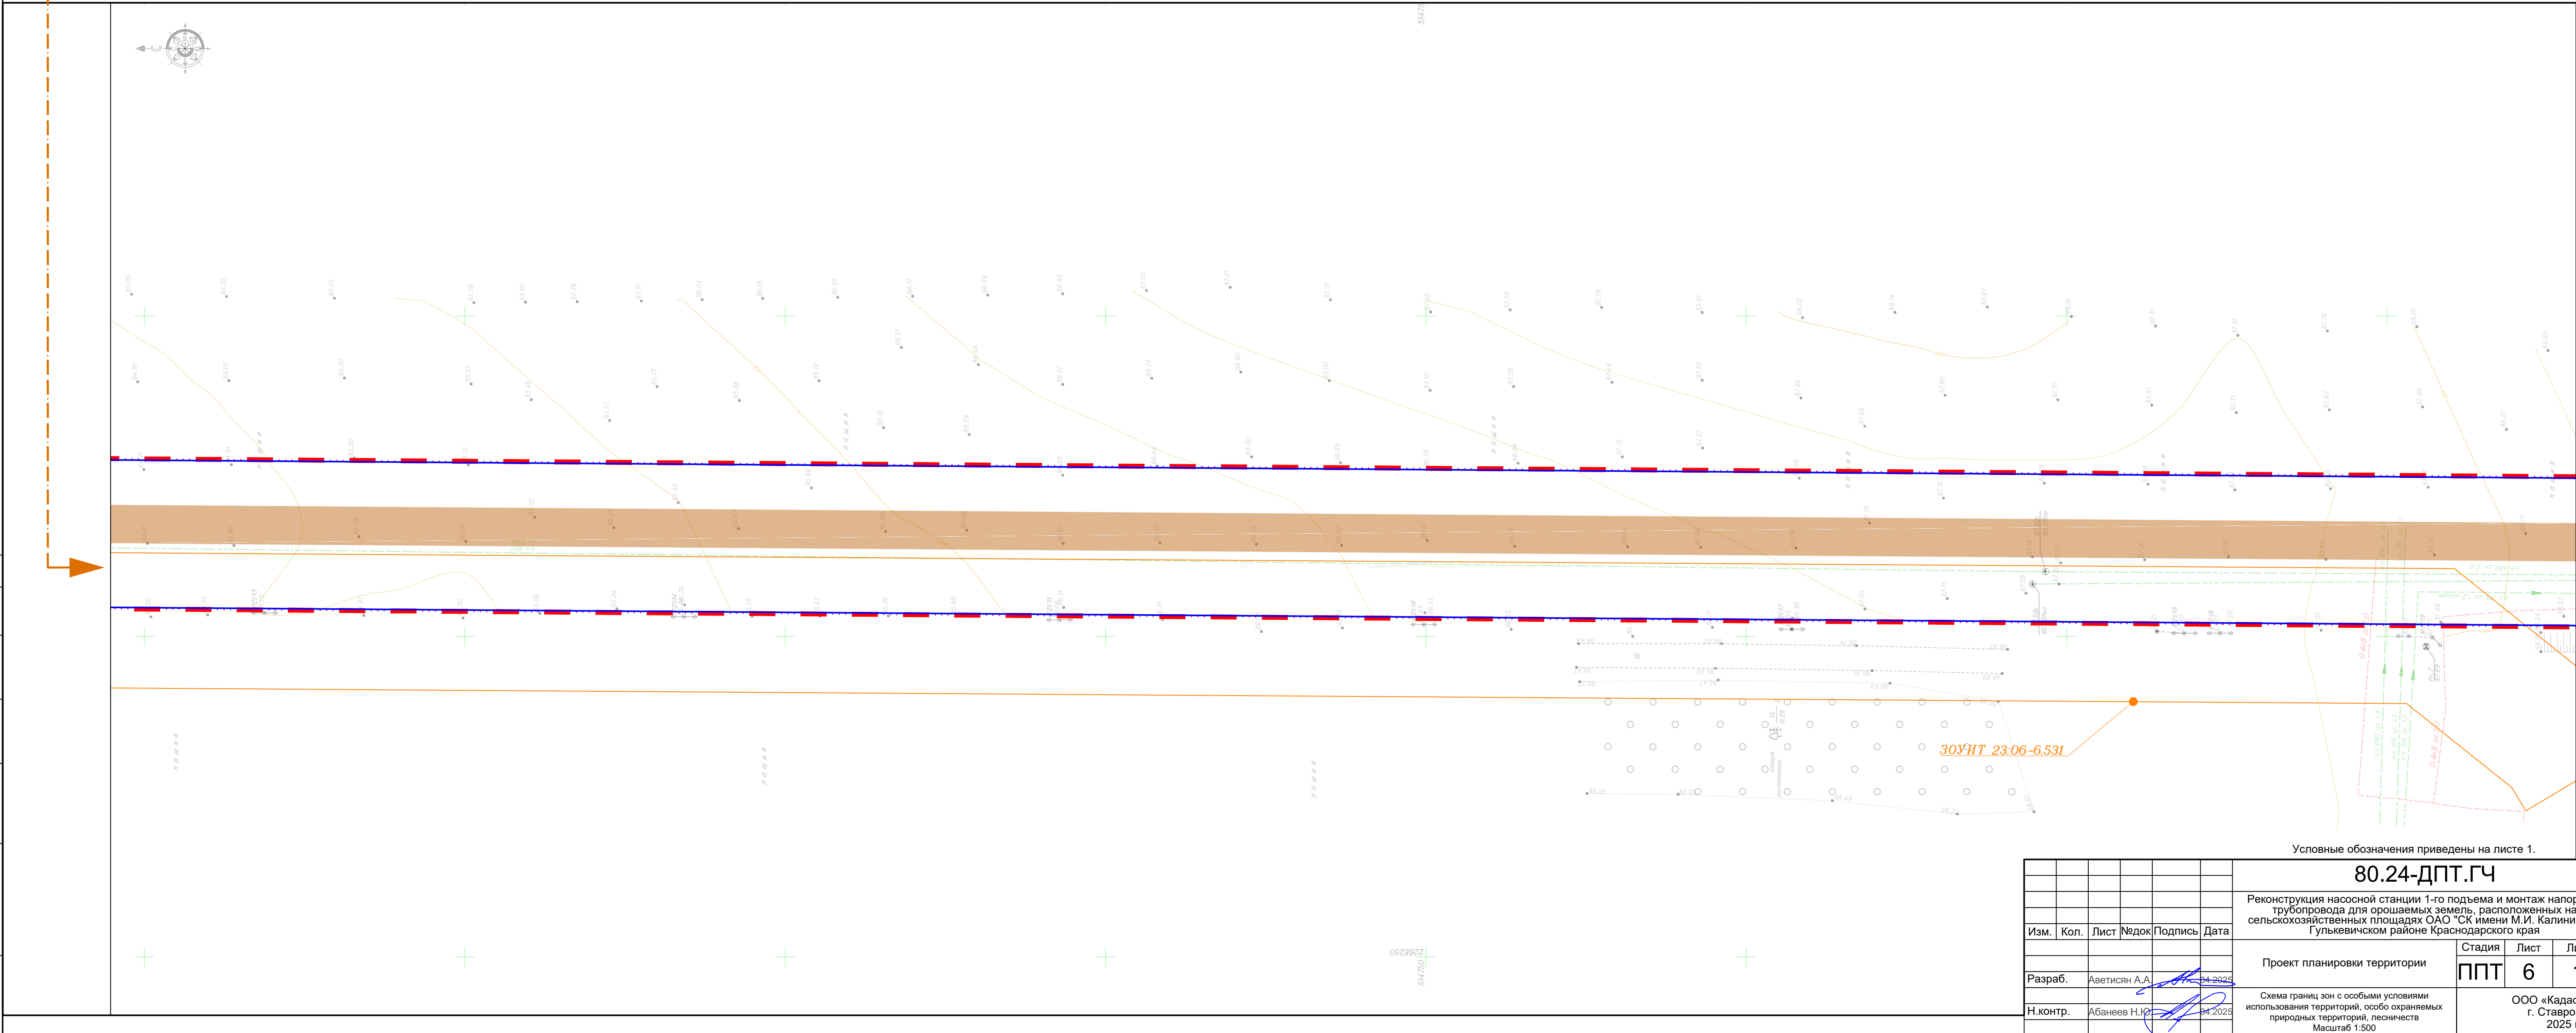



| Инв. Неподр. | Подп. и дата | Взам. инв. № | Согласовано |  |  |  |
|--------------|--------------|--------------|-------------|--|--|--|
|              |              |              |             |  |  |  |
|              |              |              |             |  |  |  |

Линия сводки с листом 6

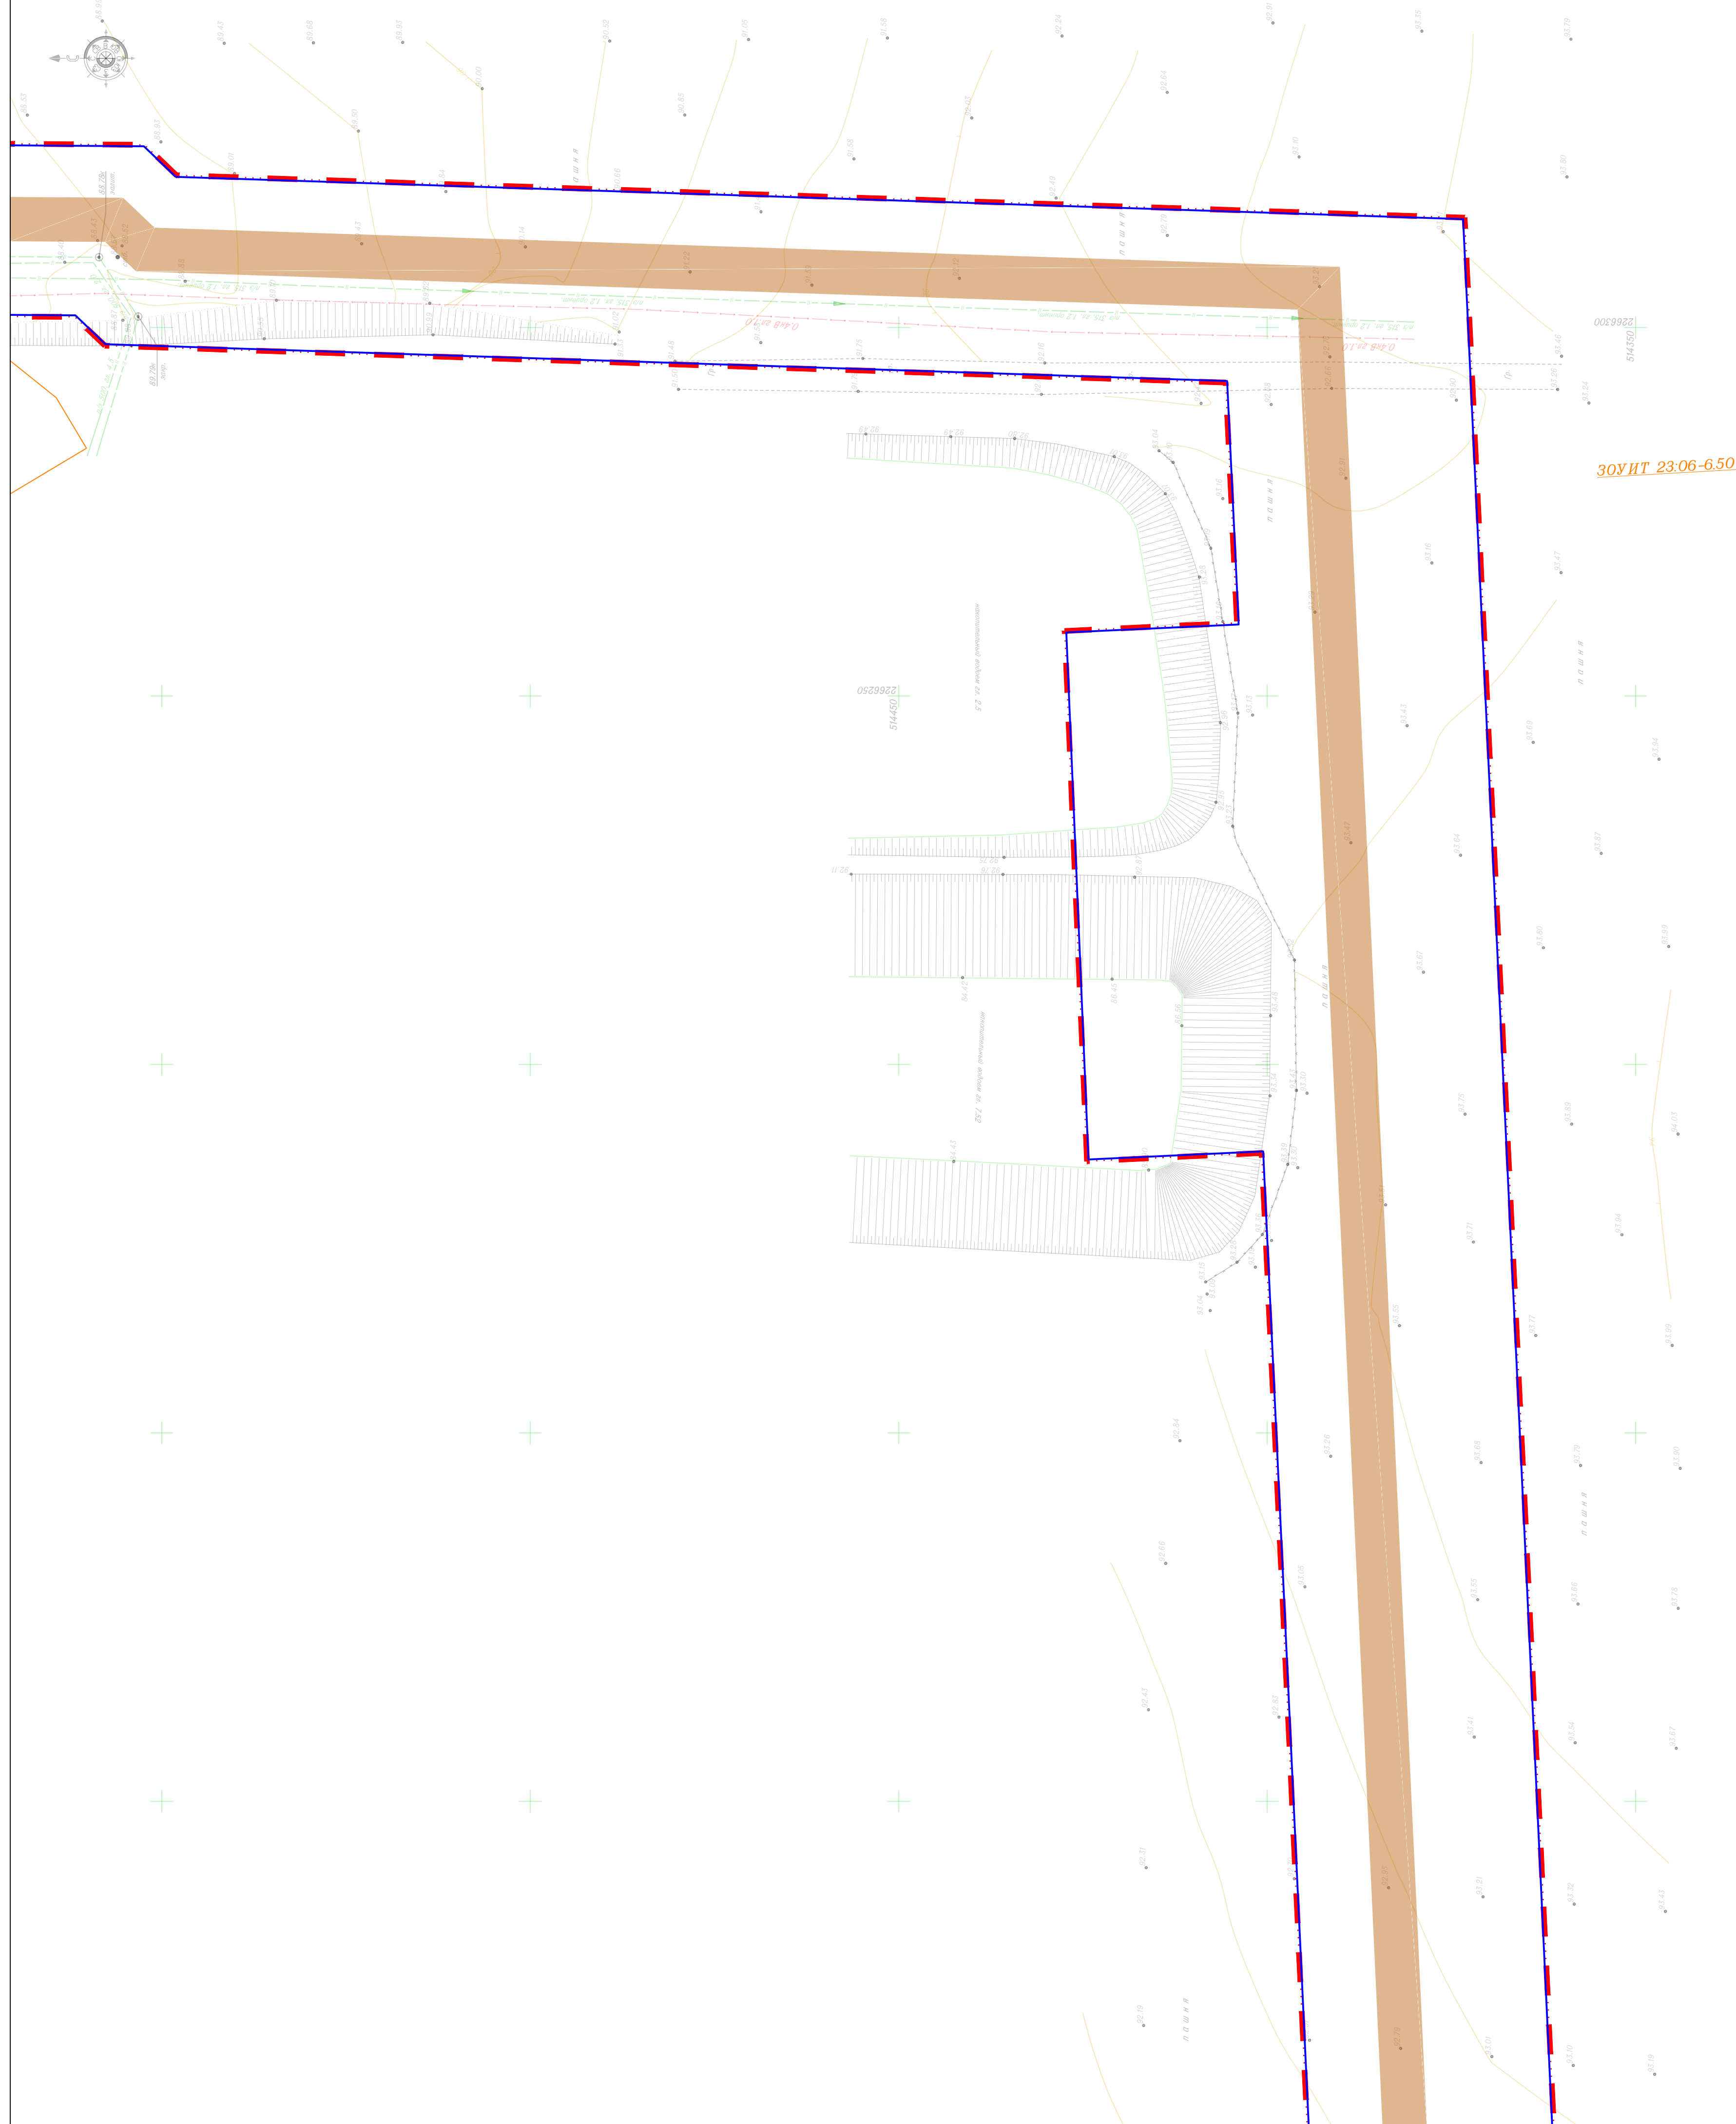

Линия сводки с листом 8

Условные обозначения приведены на листе 1.



80.24-ДПТ.ГЧ

Реконструкция насосной станции 1-го подъема и монтаж напорного трубопровода для орошаемых земель, расположенных на сельскохозяйственных площадях ОАО "СК имени М.И. Калинина" в Гуляевском районе Краснодарского края

|          |               |         |                                                                                                                                   |                                                   |      |        |
|----------|---------------|---------|-----------------------------------------------------------------------------------------------------------------------------------|---------------------------------------------------|------|--------|
|          |               |         | Проект планировки территории                                                                                                      | Стадия                                            | Лист | Листов |
| Разраб.  | Аветисян А.А. | 04.2025 |                                                                                                                                   | ППТ                                               | 7    | 12     |
| Н.контр. | Абанеев Н.Ю.  | 04.2025 | Схема границ зон с особыми условиями использования территорий, особо охраняемых природных территорий, лесничеств<br>Масштаб 1:500 | ООО «КадастрПрогресс»<br>г. Ставрополь<br>2025 г. |      |        |

 

Формат А




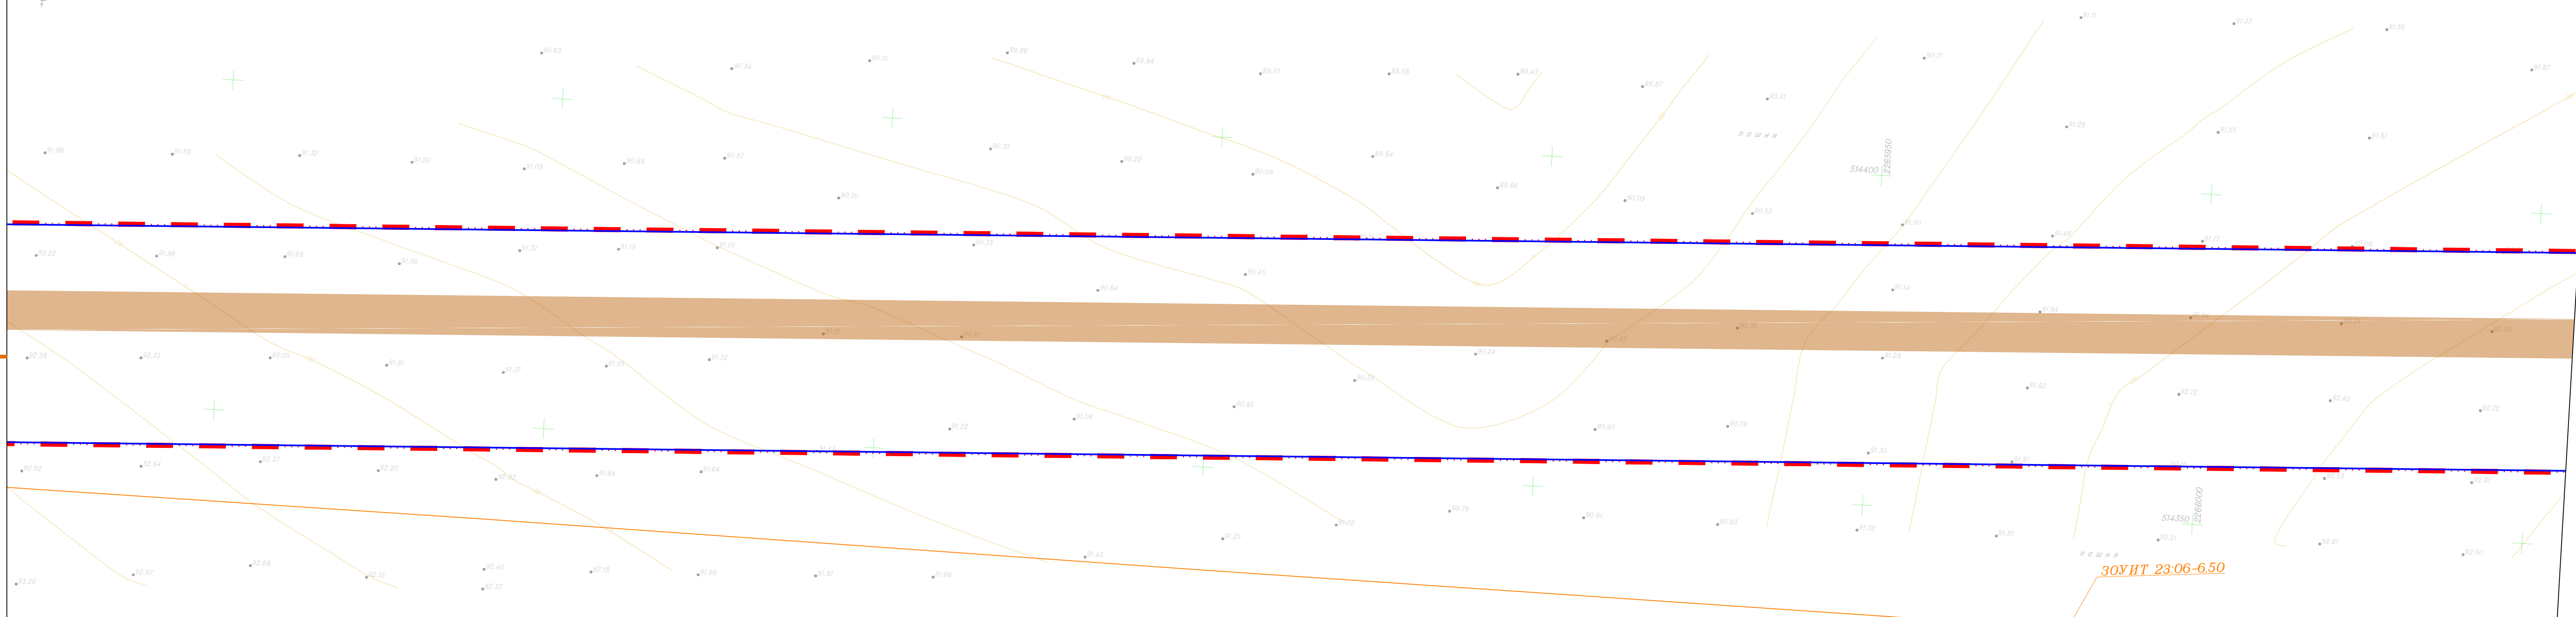


Формат А1



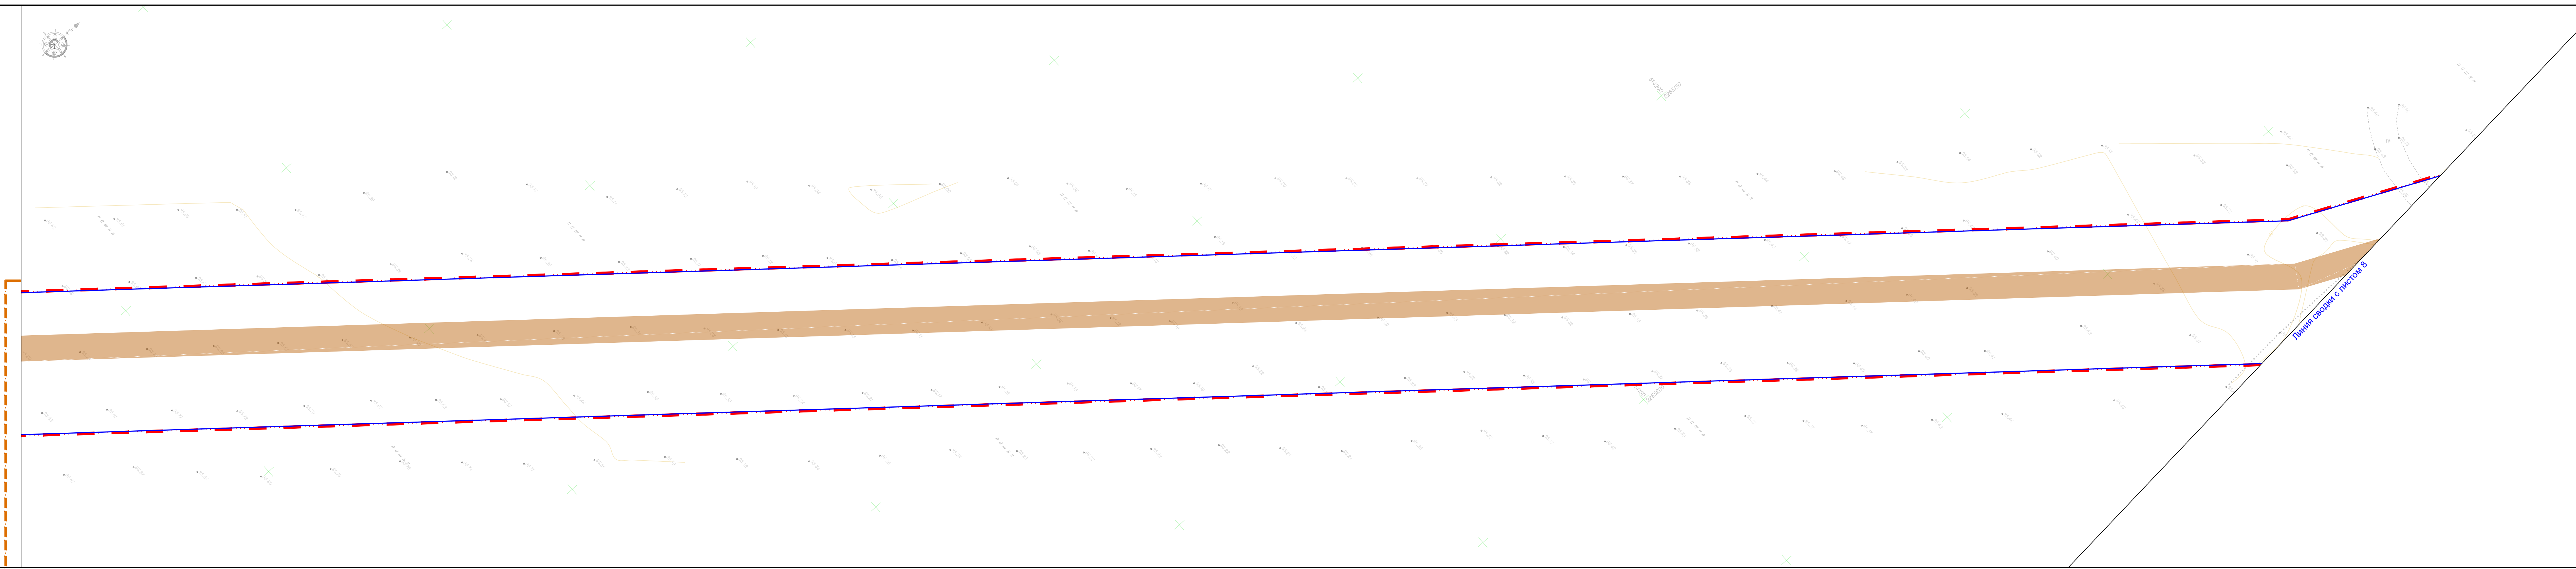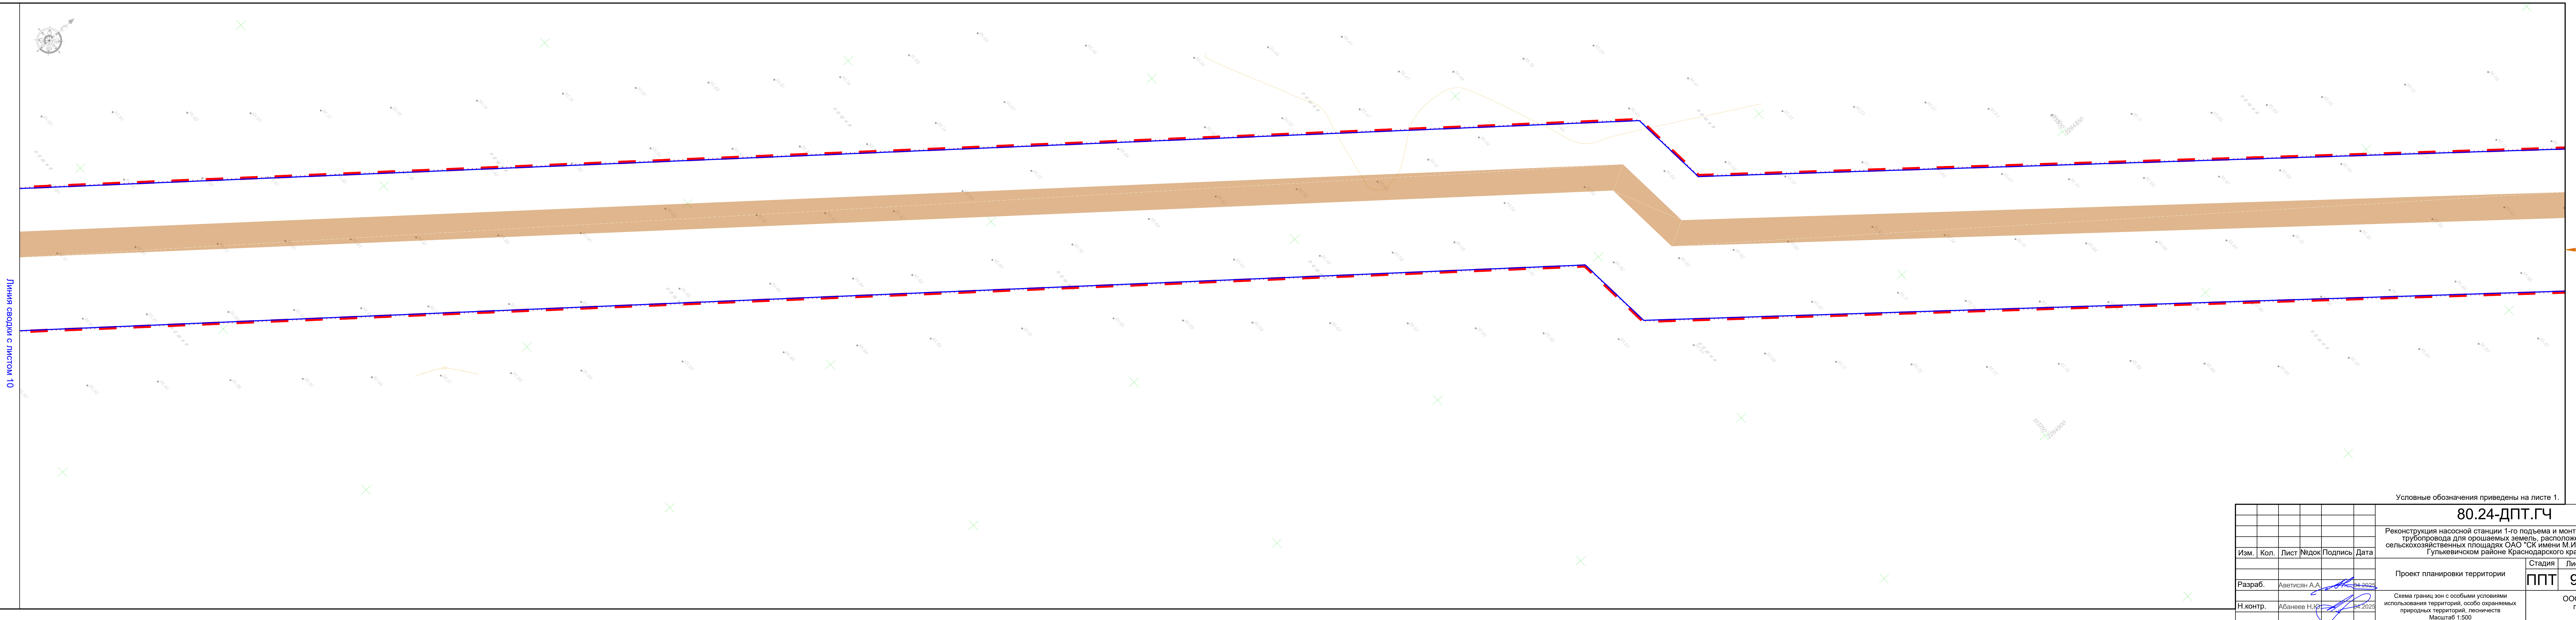



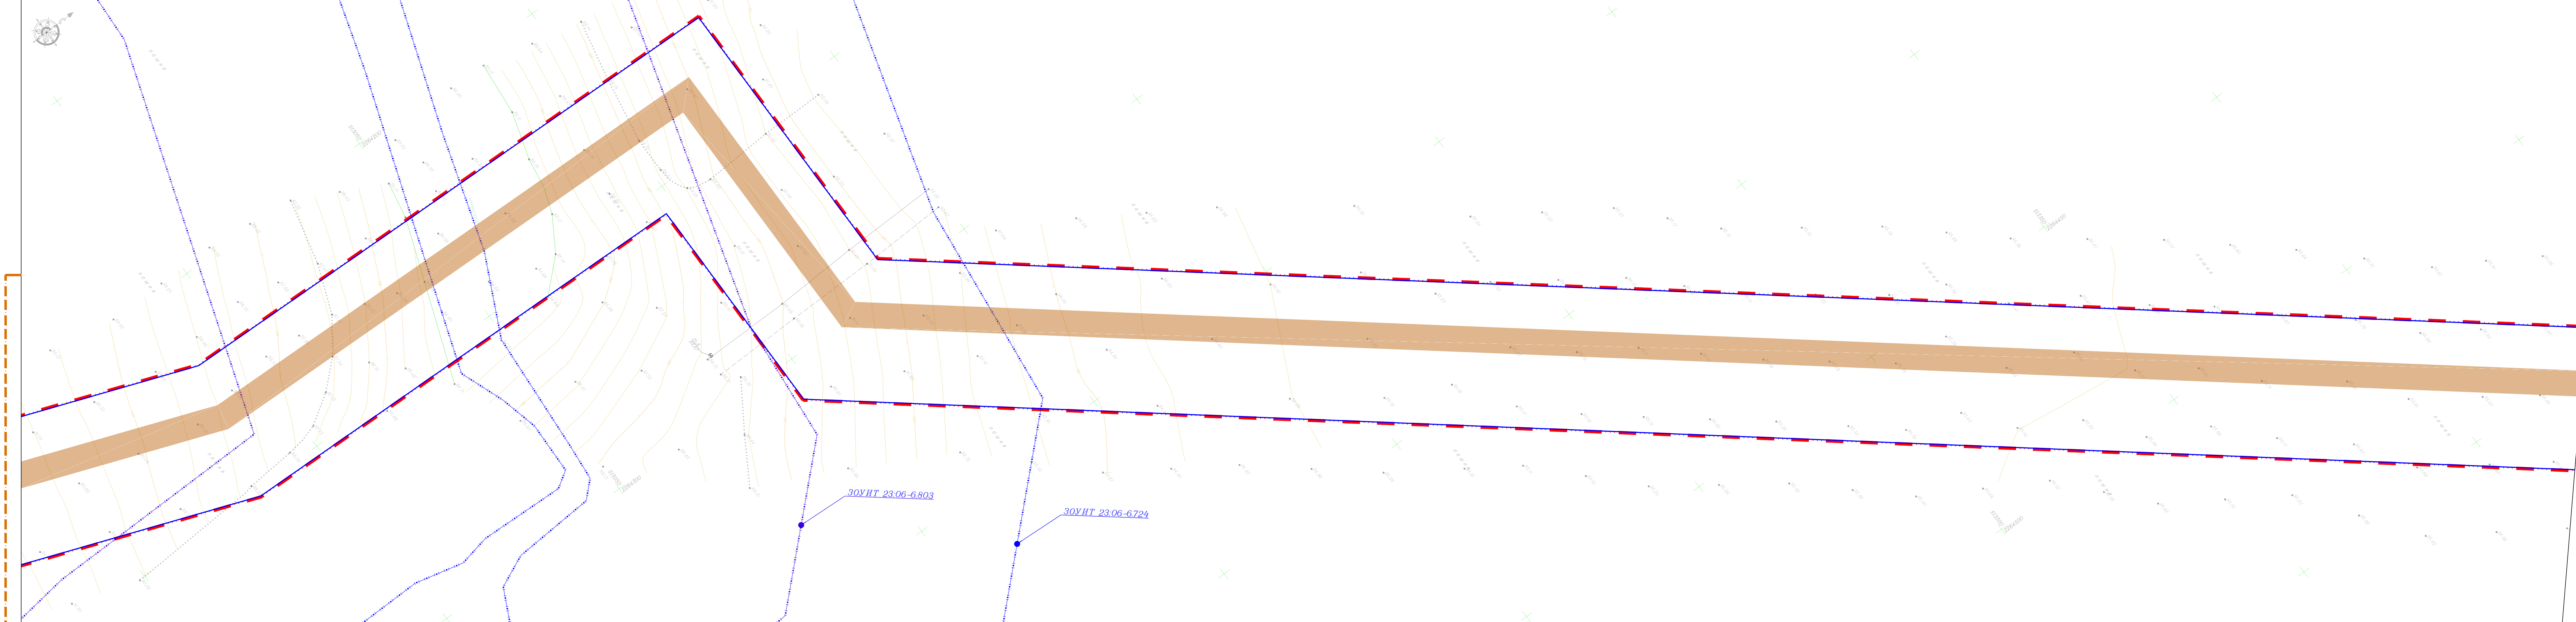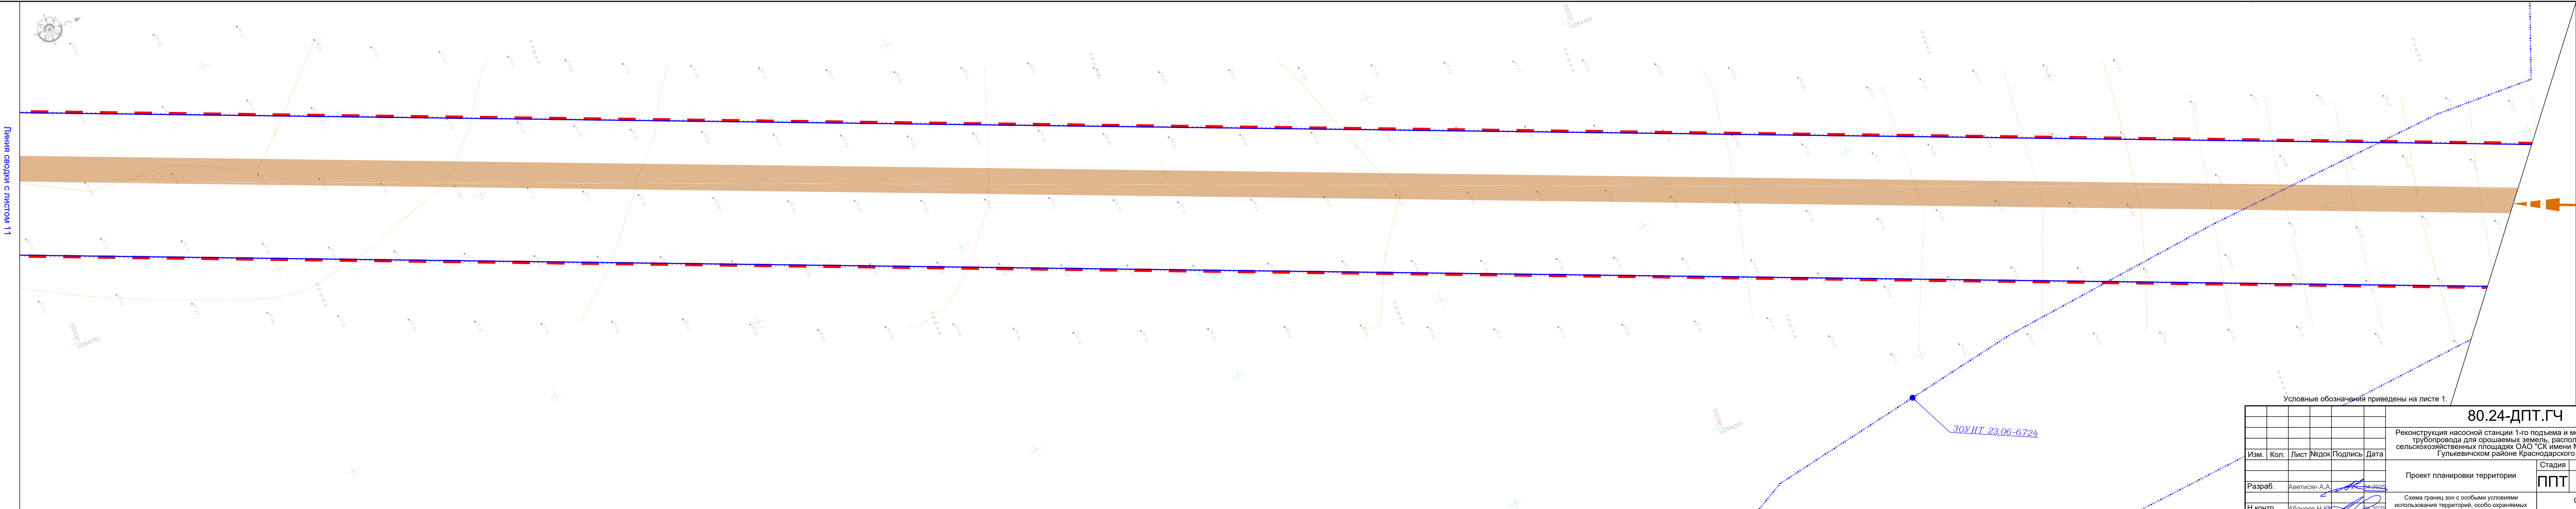

Условные обозначения приведены на листе 1.

80.24-ДПТ.ГЧ

Реконструкция насосной станции 1-го подъема и монтаж напорного трубопровода для орошаемых земель, расположенных на сельскохозяйственных площадях ОАО "СХ имени М.И. Калинина" в Гулькевическом районе Краснодарского края

Проект планировки территории

Схема границ зон с особыми условиями использования территорий, особо охраняемых природных территорий, лесного массива

|          |               |      |         |         |            |
|----------|---------------|------|---------|---------|------------|
| Изм.     | Кол.          | Лист | № док   | Подпись | Дата       |
| Разраб.  | Аветисян А.А. | 10   | 24-9023 |         | 14.09.2023 |
| Н.контр. | Абганов Н.Ю.  | 12   | 24-9023 |         | 14.09.2023 |

Стадия

Лист

Листов

ППТ

10

12

ООО «КадастрПроект»

г. Ставрополь


2025 г.

Формат А2х3



|             |              |              |             |  |  |
|-------------|--------------|--------------|-------------|--|--|
| Инв. Неопл. | Подп. и дата | Взам. инв. № | Согласовано |  |  |
|             |              |              |             |  |  |
|             |              |              |             |  |  |

Линия сводки с листом 12


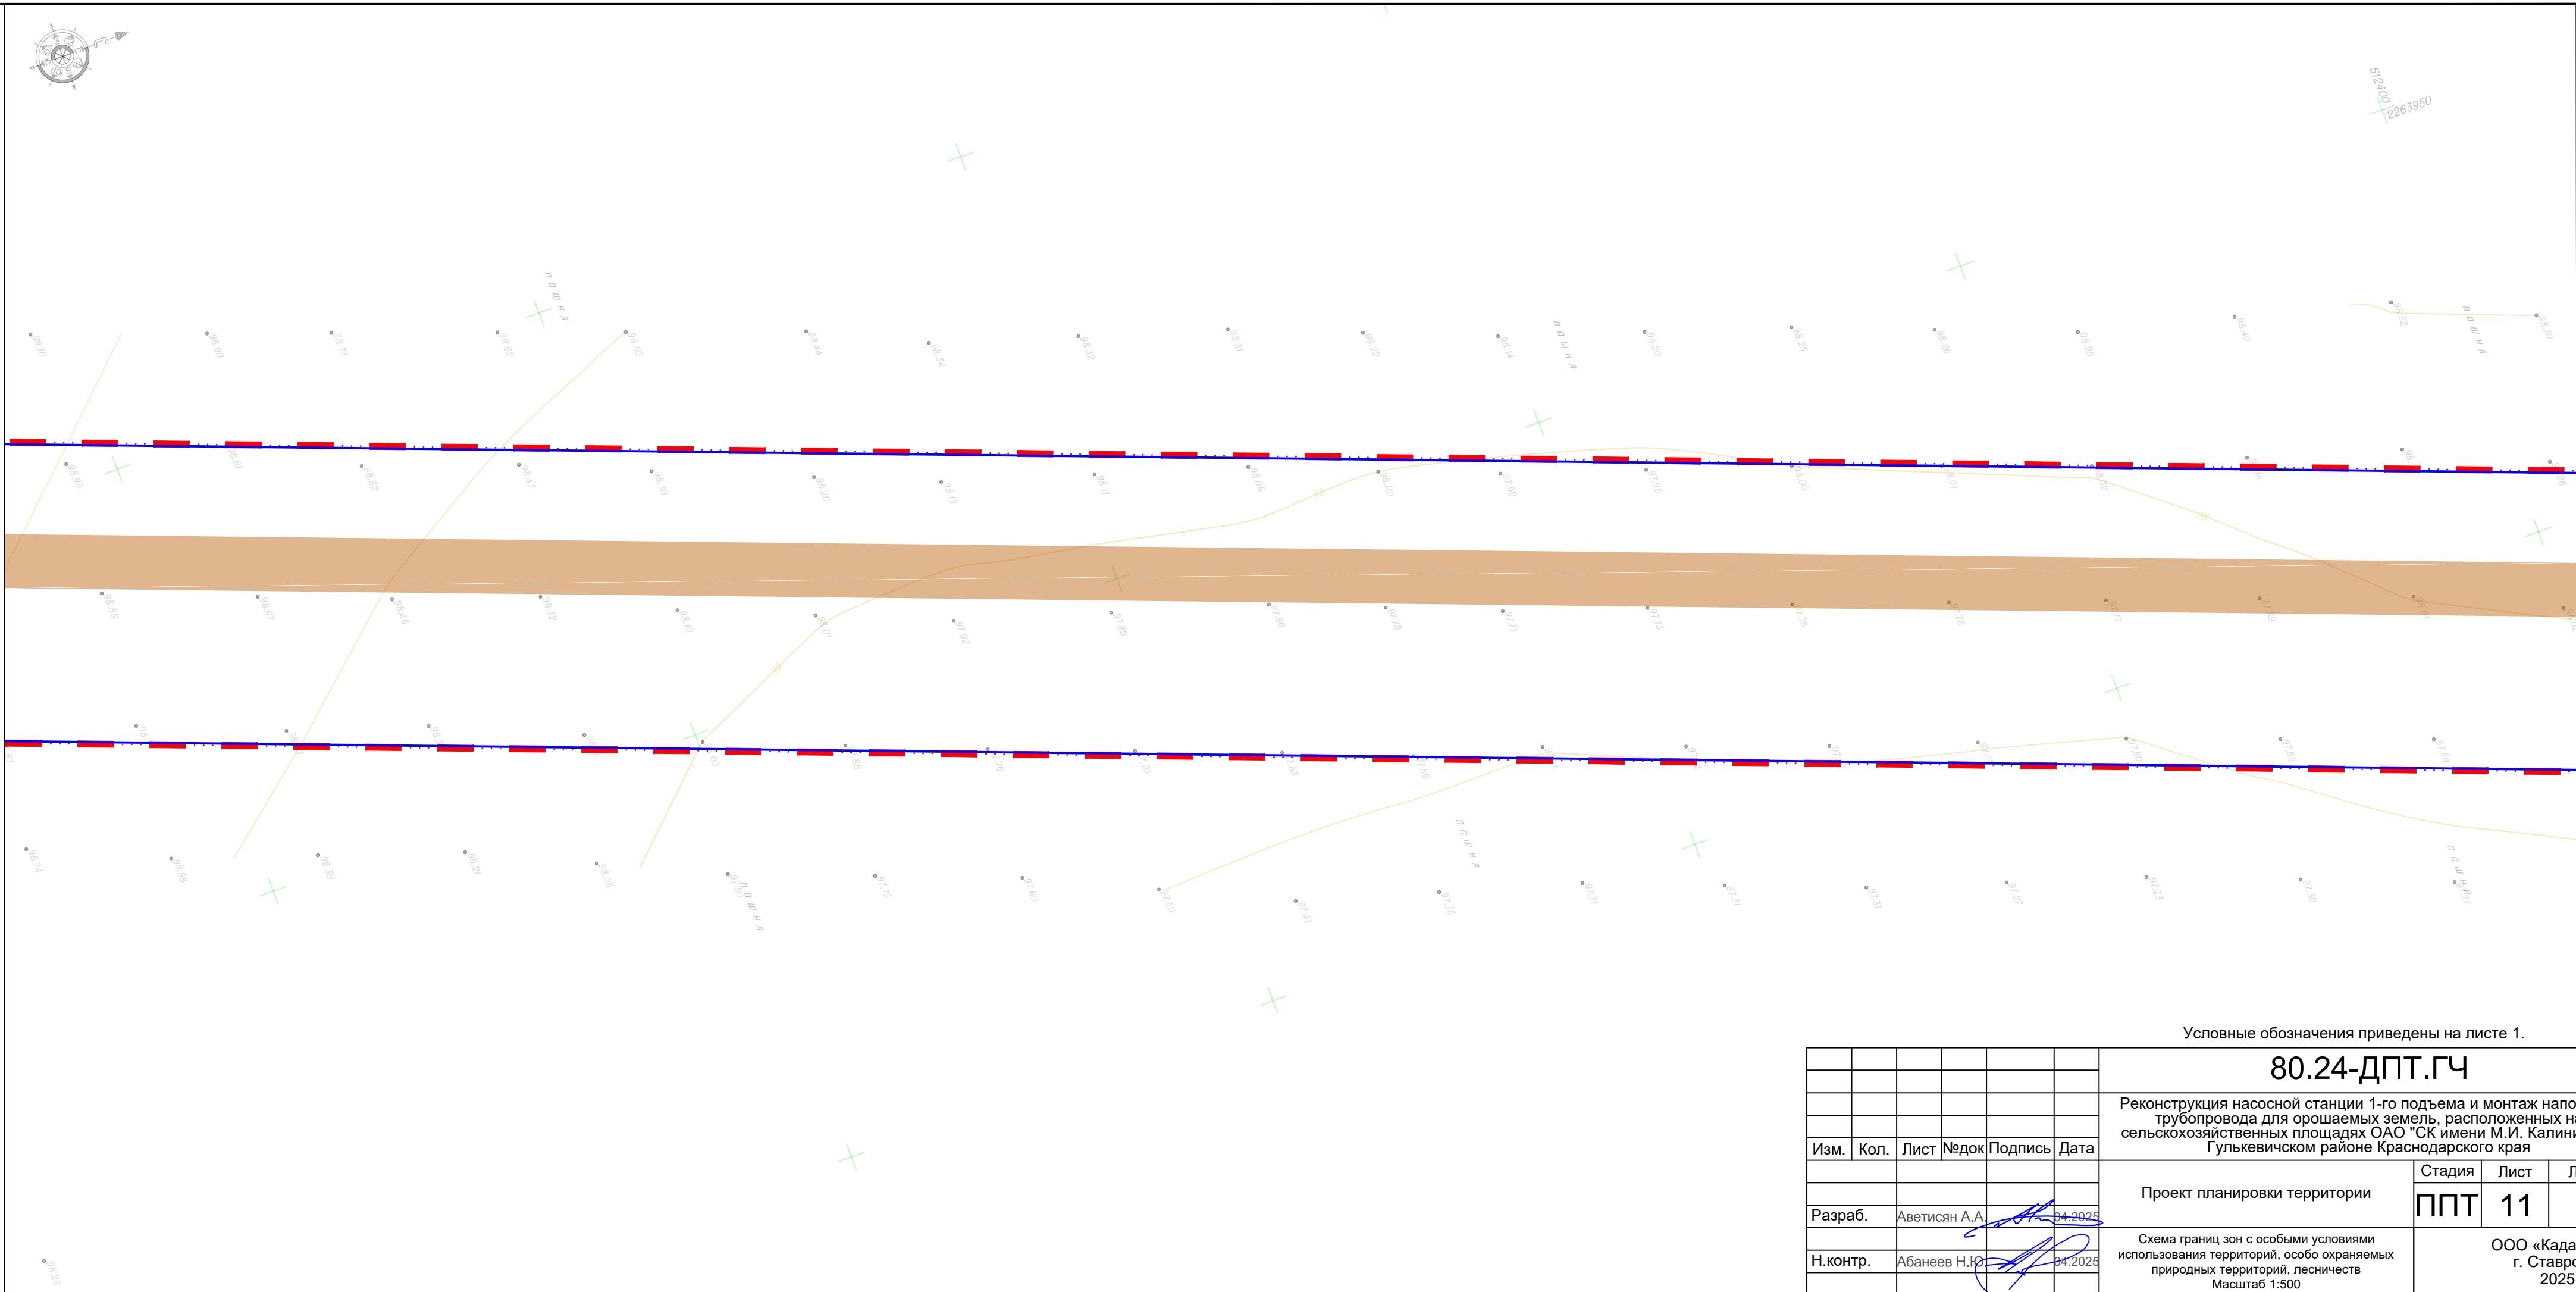


Линия сводки с листом 10


|          |      |               |       |         |         | <b>80.24-ДПТ.ГЧ</b>                                                                                                                                                                                                      |                                              |      |        |
|----------|------|---------------|-------|---------|---------|--------------------------------------------------------------------------------------------------------------------------------------------------------------------------------------------------------------------------|----------------------------------------------|------|--------|
|          |      |               |       |         |         | Реконструкция насосной станции 1-го подъема и монтаж напорного трубопровода для орошаемых земель, расположенных на сельскохозяйственных площадях ОАО "СК имени М.И. Калинина" в Гулькевичском районе Краснодарского края |                                              |      |        |
| Изм.     | Кол. | Лист          | Недок | Подпись | Дата    | Проект планировки территории                                                                                                                                                                                             | Стадия                                       | Лист | Листов |
|          |      |               |       |         |         |                                                                                                                                                                                                                          | ППТ                                          | 11   | 12     |
| Разраб.  |      | Аветисян А.А. |       |         | 04.2025 | Схема границ зон с особыми условиями использования территорий, особо охраняемых природных территорий, лесничеств<br>Масштаб 1:500                                                                                        | ООО «КадастрПро»<br>г. Ставрополь<br>2025 г. |      |        |
| Н.контр. |      | Абанеев Н.Ю.  |       |         | 04.2025 |                                                                                                                                                                                                                          |                                              |      |        |


Формат А4х3



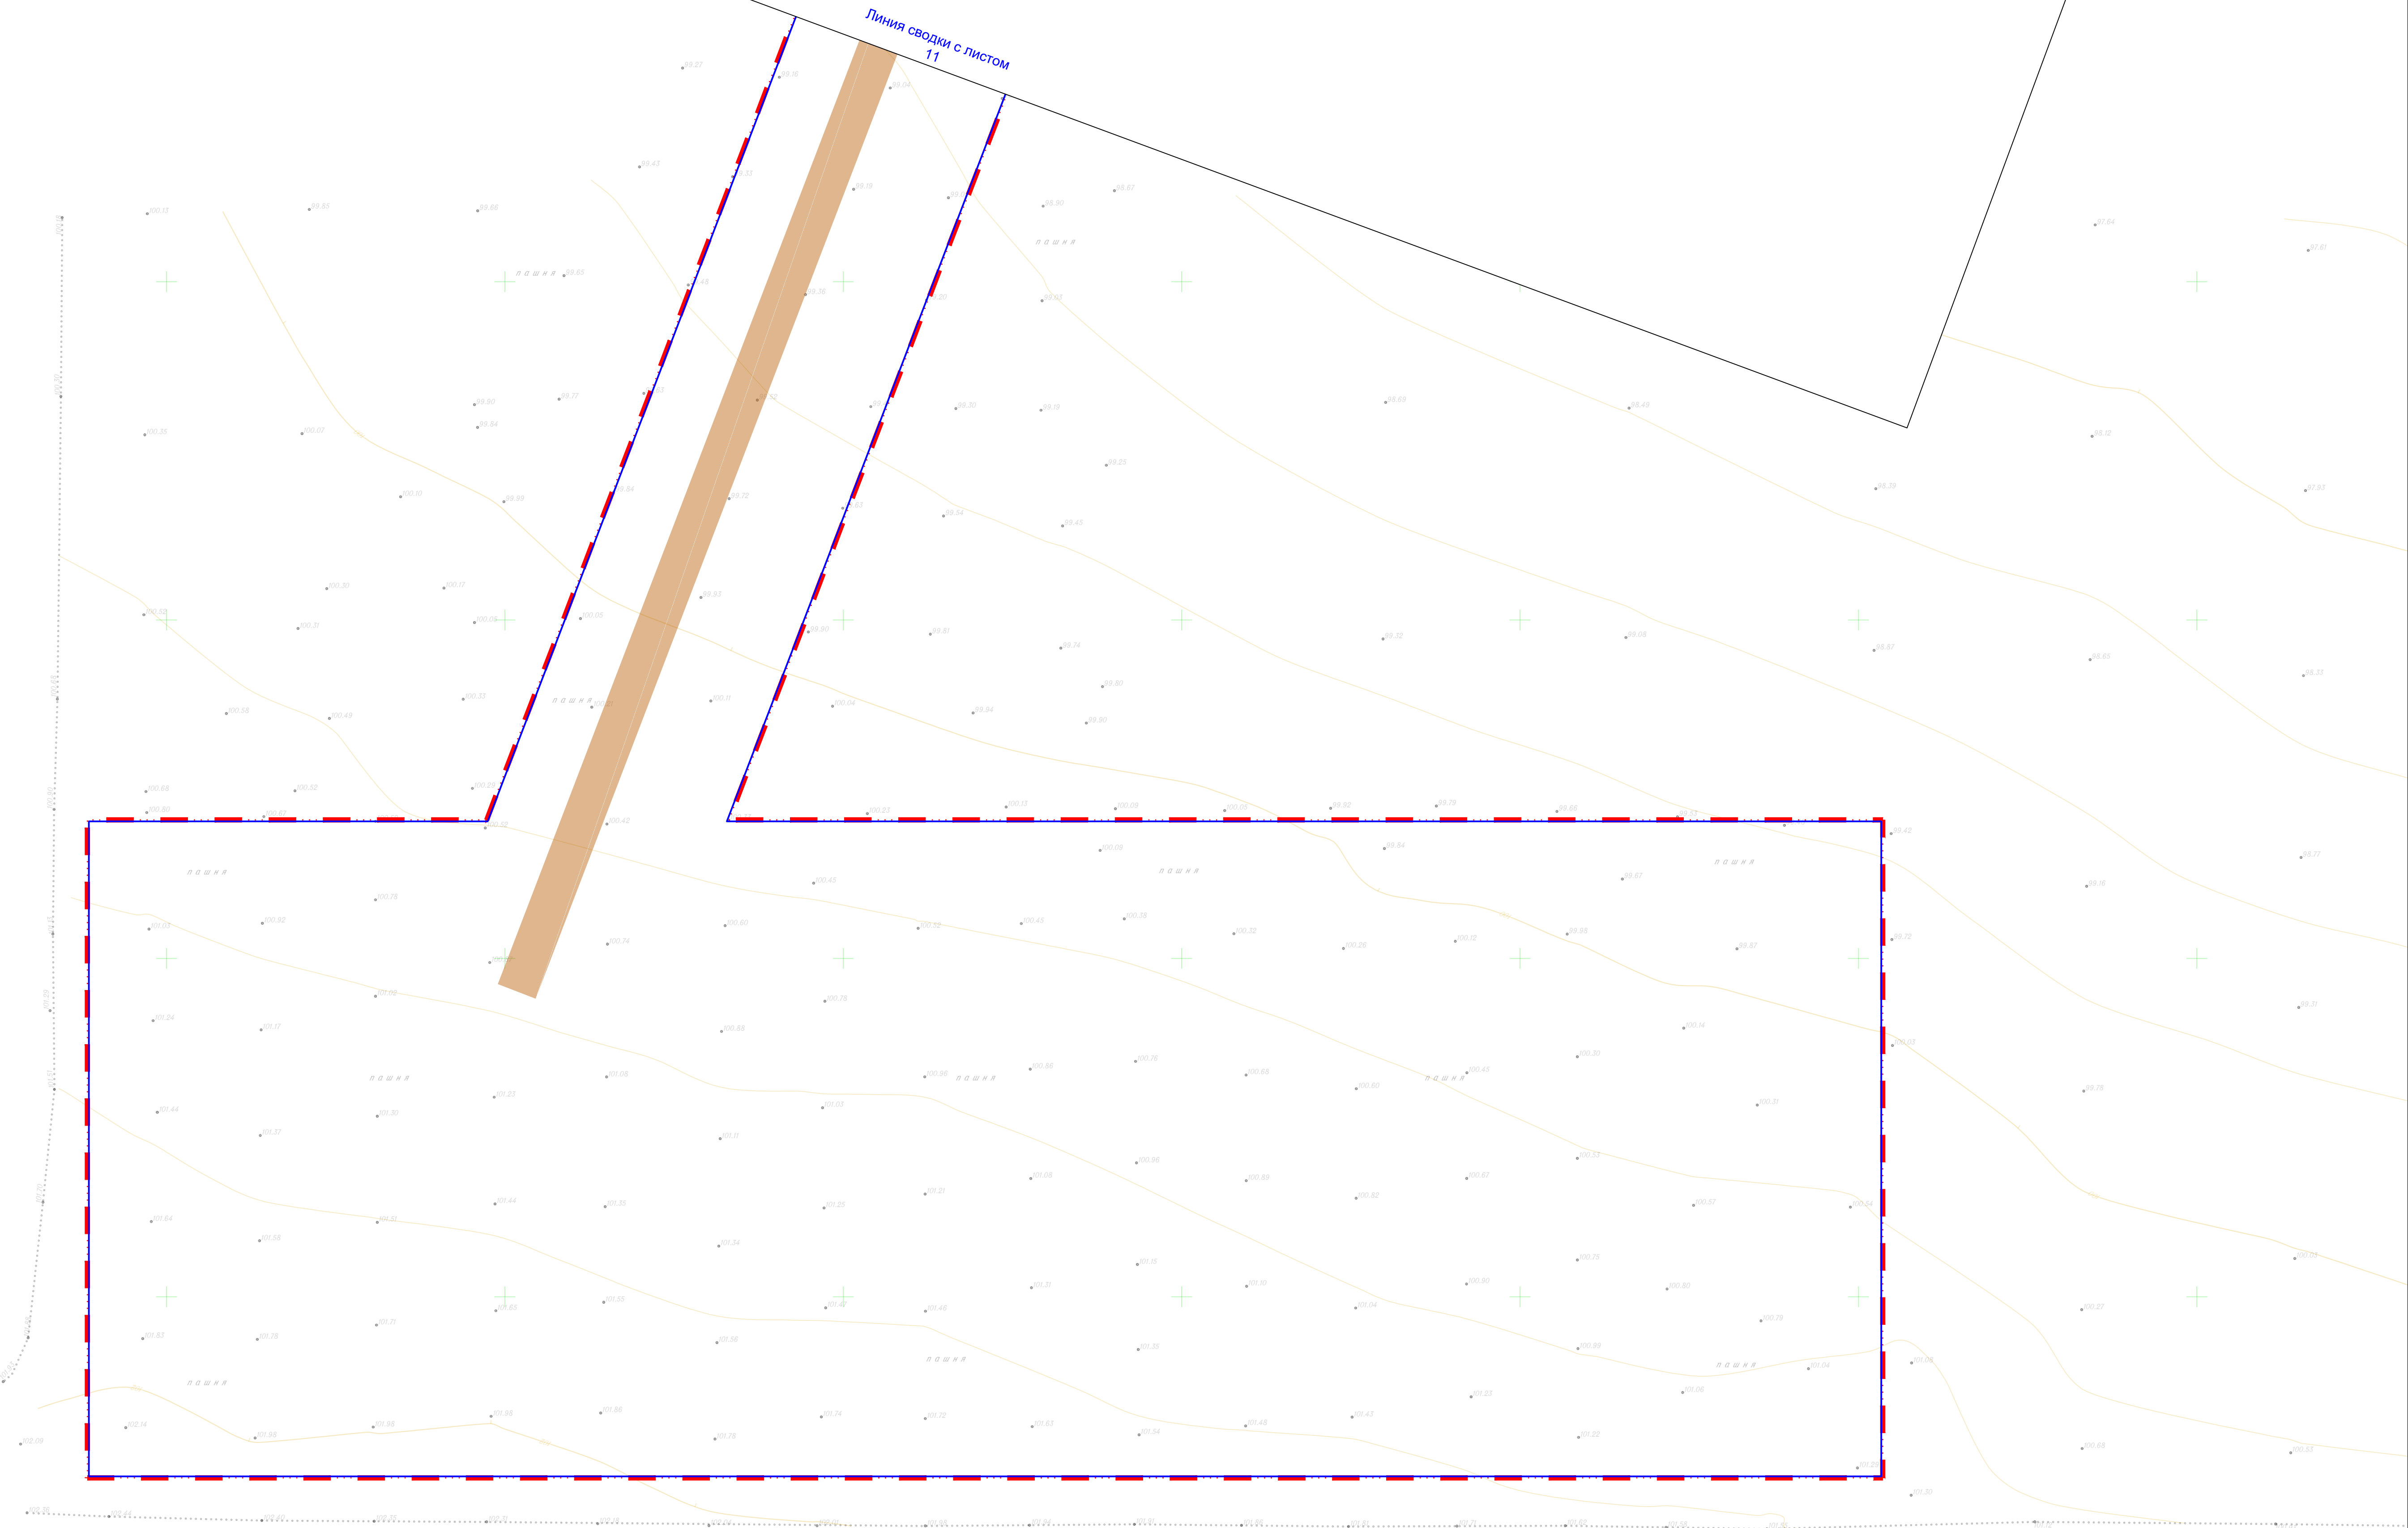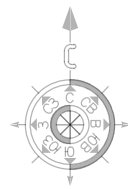


| Инв. №подл. | Подп. и дата | Взам. инв. № | Согласовано |  |  |
|-------------|--------------|--------------|-------------|--|--|
|             |              |              |             |  |  |
|             |              |              |             |  |  |

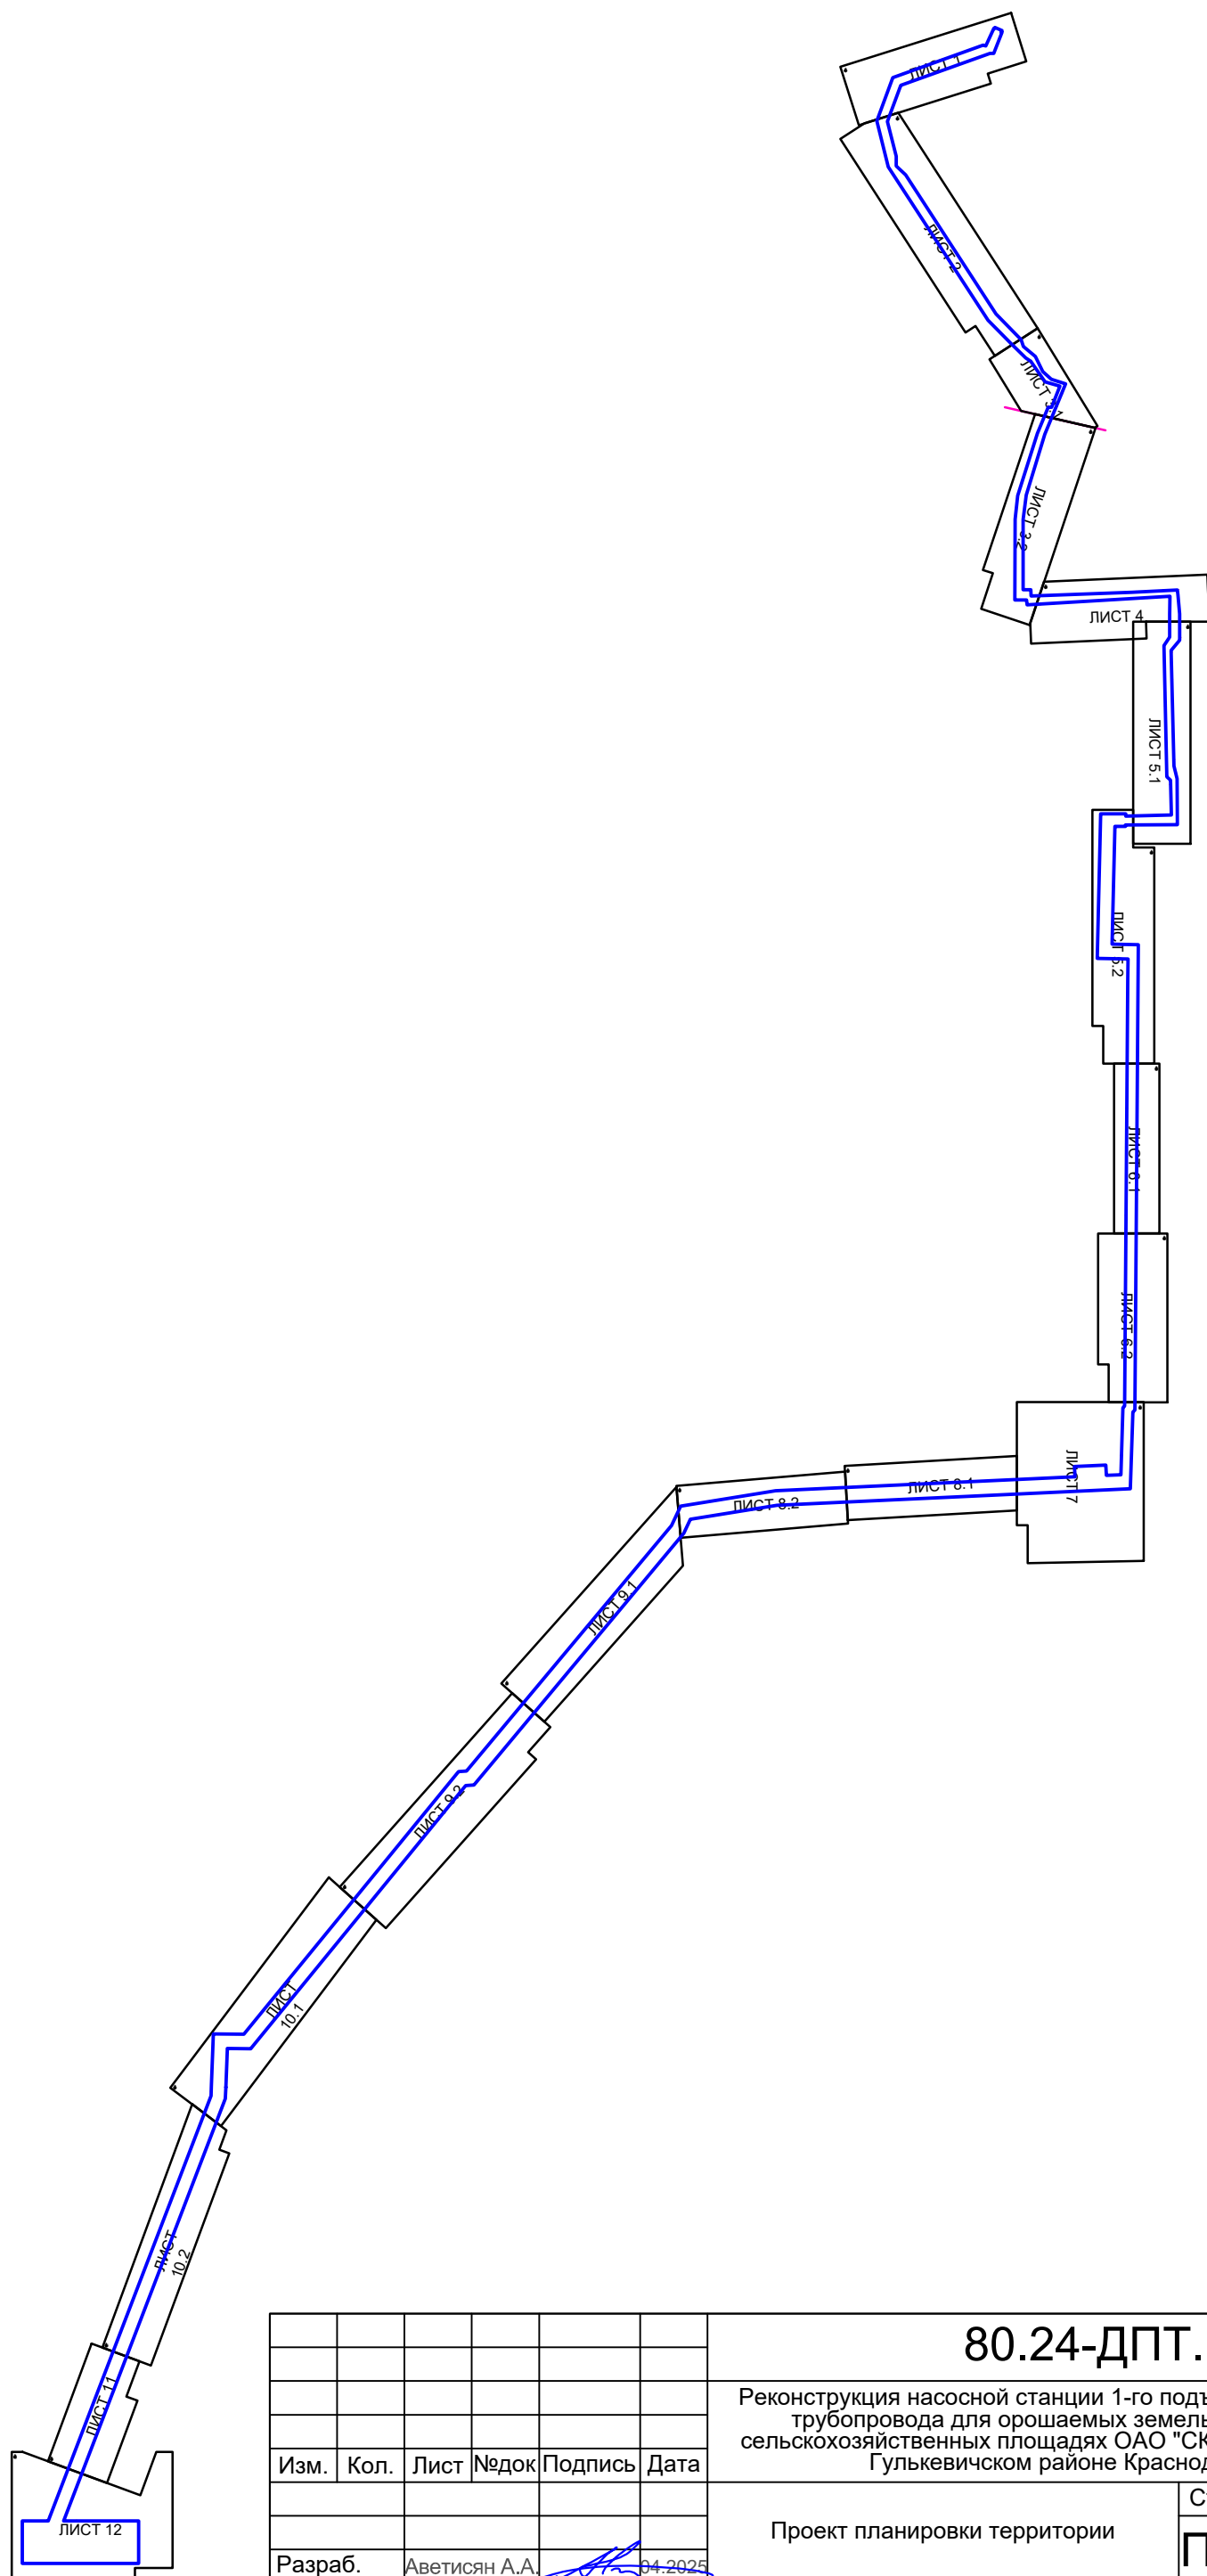

 
|          |      |               |       |                                                                                       |         |                                                                                                                                                                                                                          |                                              |      |        |
|----------|------|---------------|-------|---------------------------------------------------------------------------------------|---------|--------------------------------------------------------------------------------------------------------------------------------------------------------------------------------------------------------------------------|----------------------------------------------|------|--------|
|          |      |               |       |                                                                                       |         | 80.24-ДПТ.ГЧ                                                                                                                                                                                                             |                                              |      |        |
|          |      |               |       |                                                                                       |         | Реконструкция насосной станции 1-го подъема и монтаж напорного трубопровода для орошаемых земель, расположенных на сельскохозяйственных площадях ОАО "СК имени М.И. Калинина" в Гулькевичском районе Краснодарского края |                                              |      |        |
| Изм.     | Кол. | Лист          | № док | Подпись                                                                               | Дата    |                                                                                                                                                                                                                          |                                              |      |        |
|          |      |               |       |                                                                                       |         | Проект планировки территории                                                                                                                                                                                             | Стадия                                       | Лист | Листов |
| Разраб.  |      | Аветисян А.А. |       |  | 04.2025 |                                                                                                                                                                                                                          | ППТ                                          | 1    | 1      |
| Н.контр. |      | Абанеев Н.Ю.  |       |  | 04.2025 | Схема конструктивных и планировочных решений, подготавливаемой в целях обоснования границ зон планируемого размещения линейных объектов.<br>Схема расположения листов.<br>Масштаб 1:16000                                | ООО «КадастрПро»<br>г. Ставрополь<br>2025 г. |      |        |



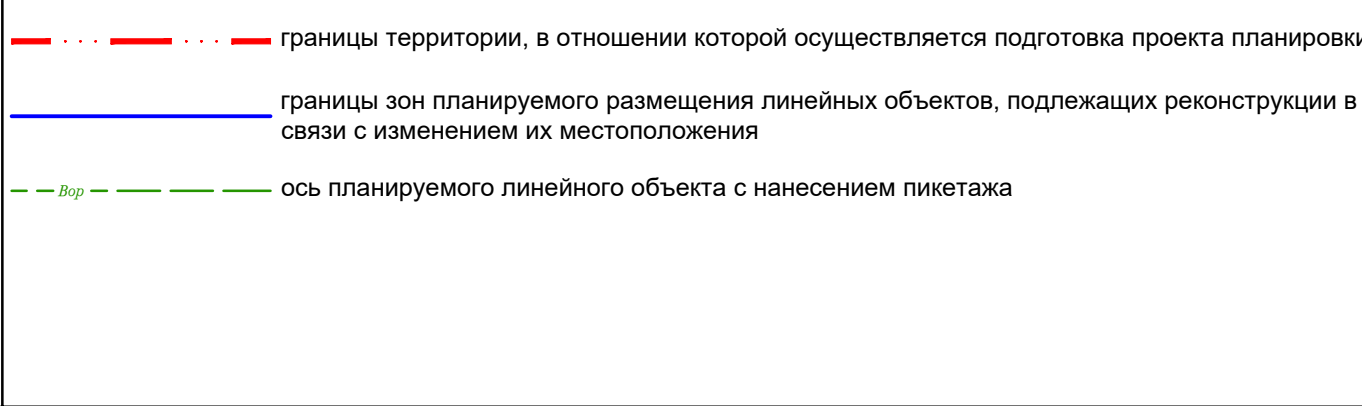



Формат А4х4

|             |              |              |             |
|-------------|--------------|--------------|-------------|
| Инв. №подл. | Подп. и дата | Взам. инв. № | Согласовано |
|             |              |              |             |

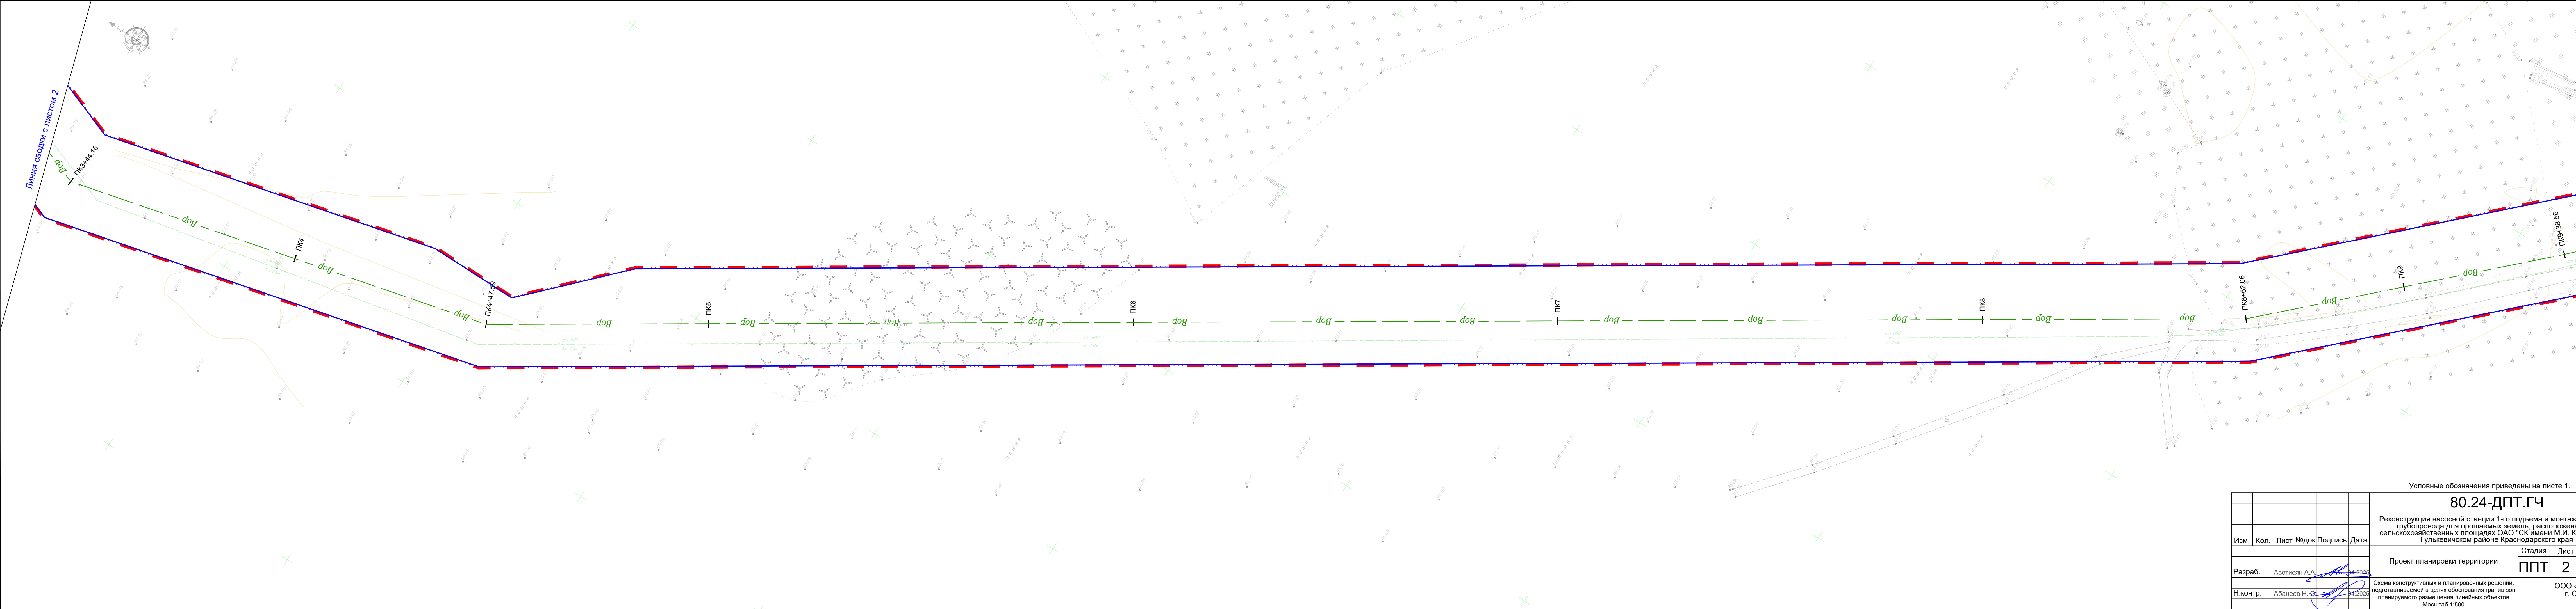

|                                                                                                                                                                                                                          |               |      |      |         |            |
|--------------------------------------------------------------------------------------------------------------------------------------------------------------------------------------------------------------------------|---------------|------|------|---------|------------|
| Условные обозначения приведены на листе 1.                                                                                                                                                                               |               |      |      |         |            |
| 80.24-ДПТ.ГЧ                                                                                                                                                                                                             |               |      |      |         |            |
| Реконструкция насосной станции 1-го подъема и монтаж напорного трубопровода для орошаемых земель, расположенных на сельскохозяйственных площадях ОАО "СК имени М.И. Калинина" в Гулькевичском районе Краснодарского края |               |      |      |         |            |
| Изм.                                                                                                                                                                                                                     | Кол.          | Лист | №док | Подпись | Дата       |
| Разраб.                                                                                                                                                                                                                  | Аветисян А.А. |      |      |         | 14.04.2025 |
| Н.контр.                                                                                                                                                                                                                 | Абанеев Н.Ю.  |      |      |         | 14.04.2025 |
| Проект планировки территории                                                                                                                                                                                             |               |      |      | Стадия  | Лист       |
| Схема конструктивных и планировочных решений, подготавливаемой в целях обоснования границ зон планируемого размещения линейных объектов                                                                                  |               |      |      | ППТ     | 2          |
| Масштаб 1:500                                                                                                                                                                                                            |               |      |      | Листов  | 12         |
| ООО «КадастрПро»<br>г. Ставрополь<br>2025 г.                                                                                                                                                                             |               |      |      |         |            |




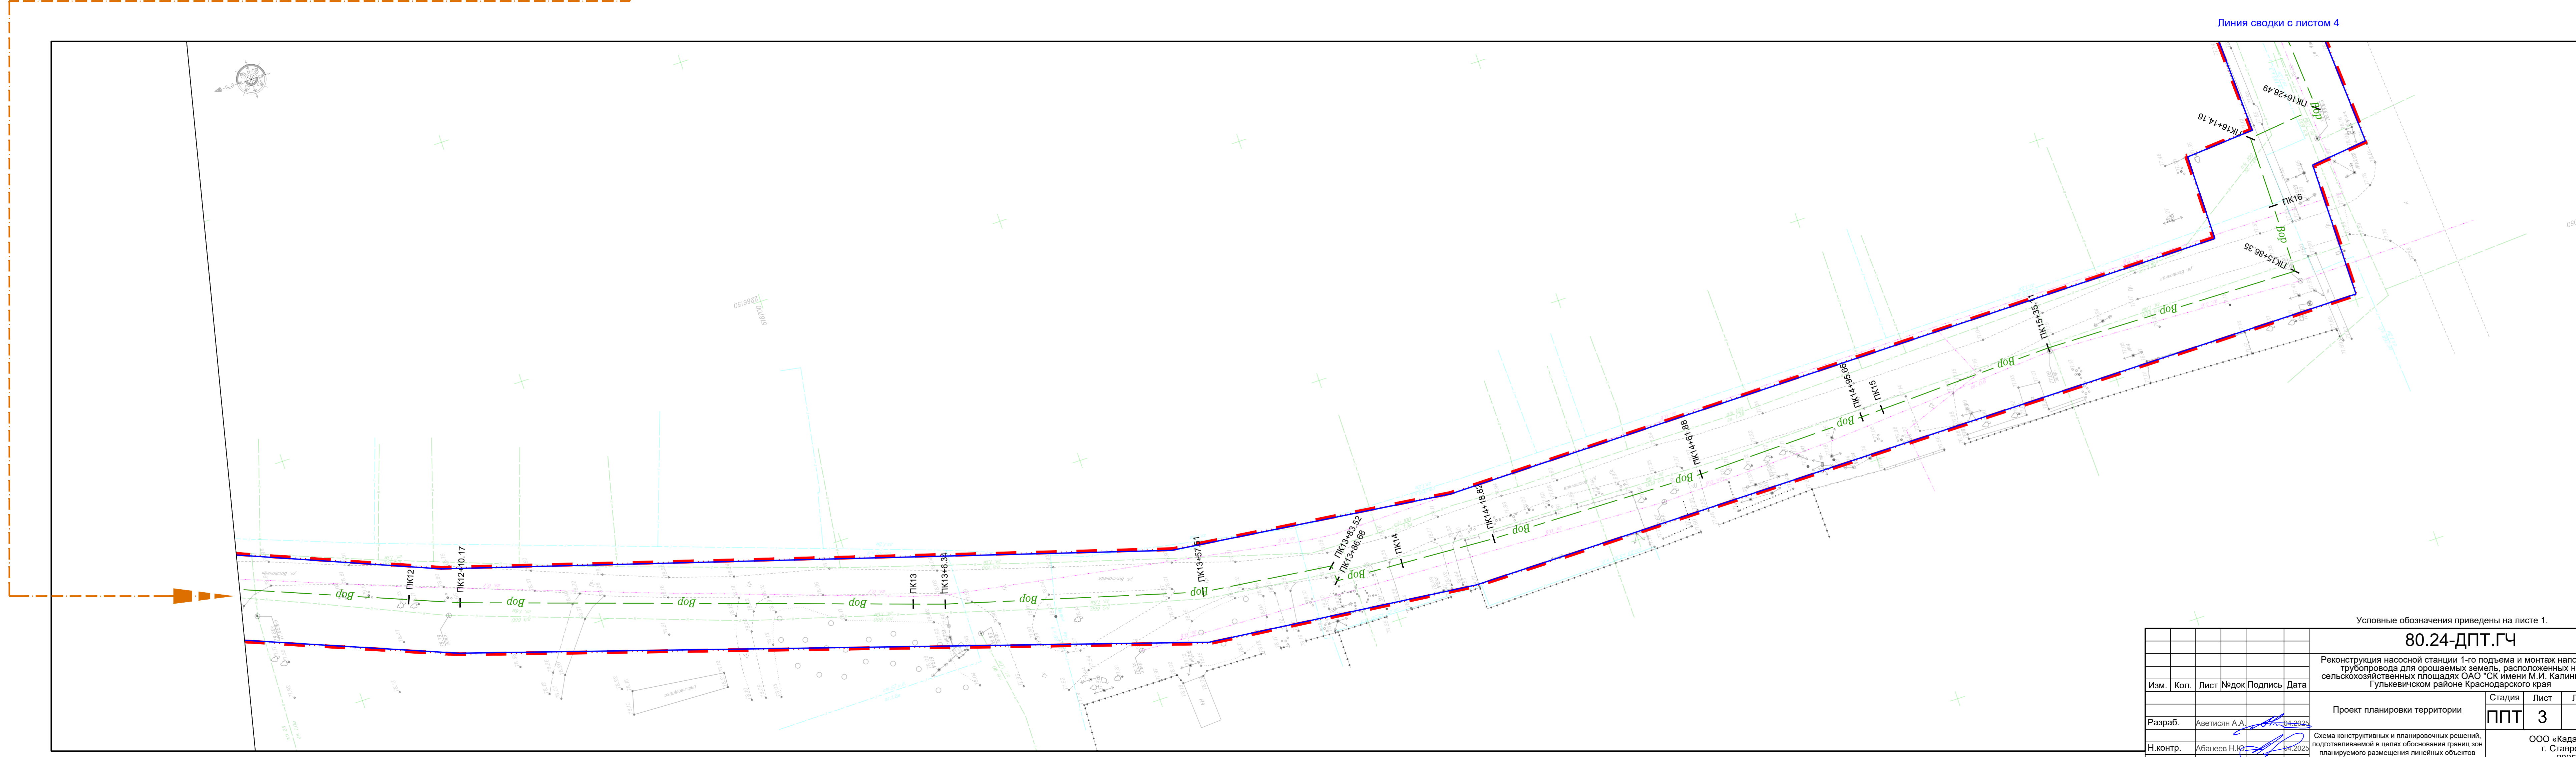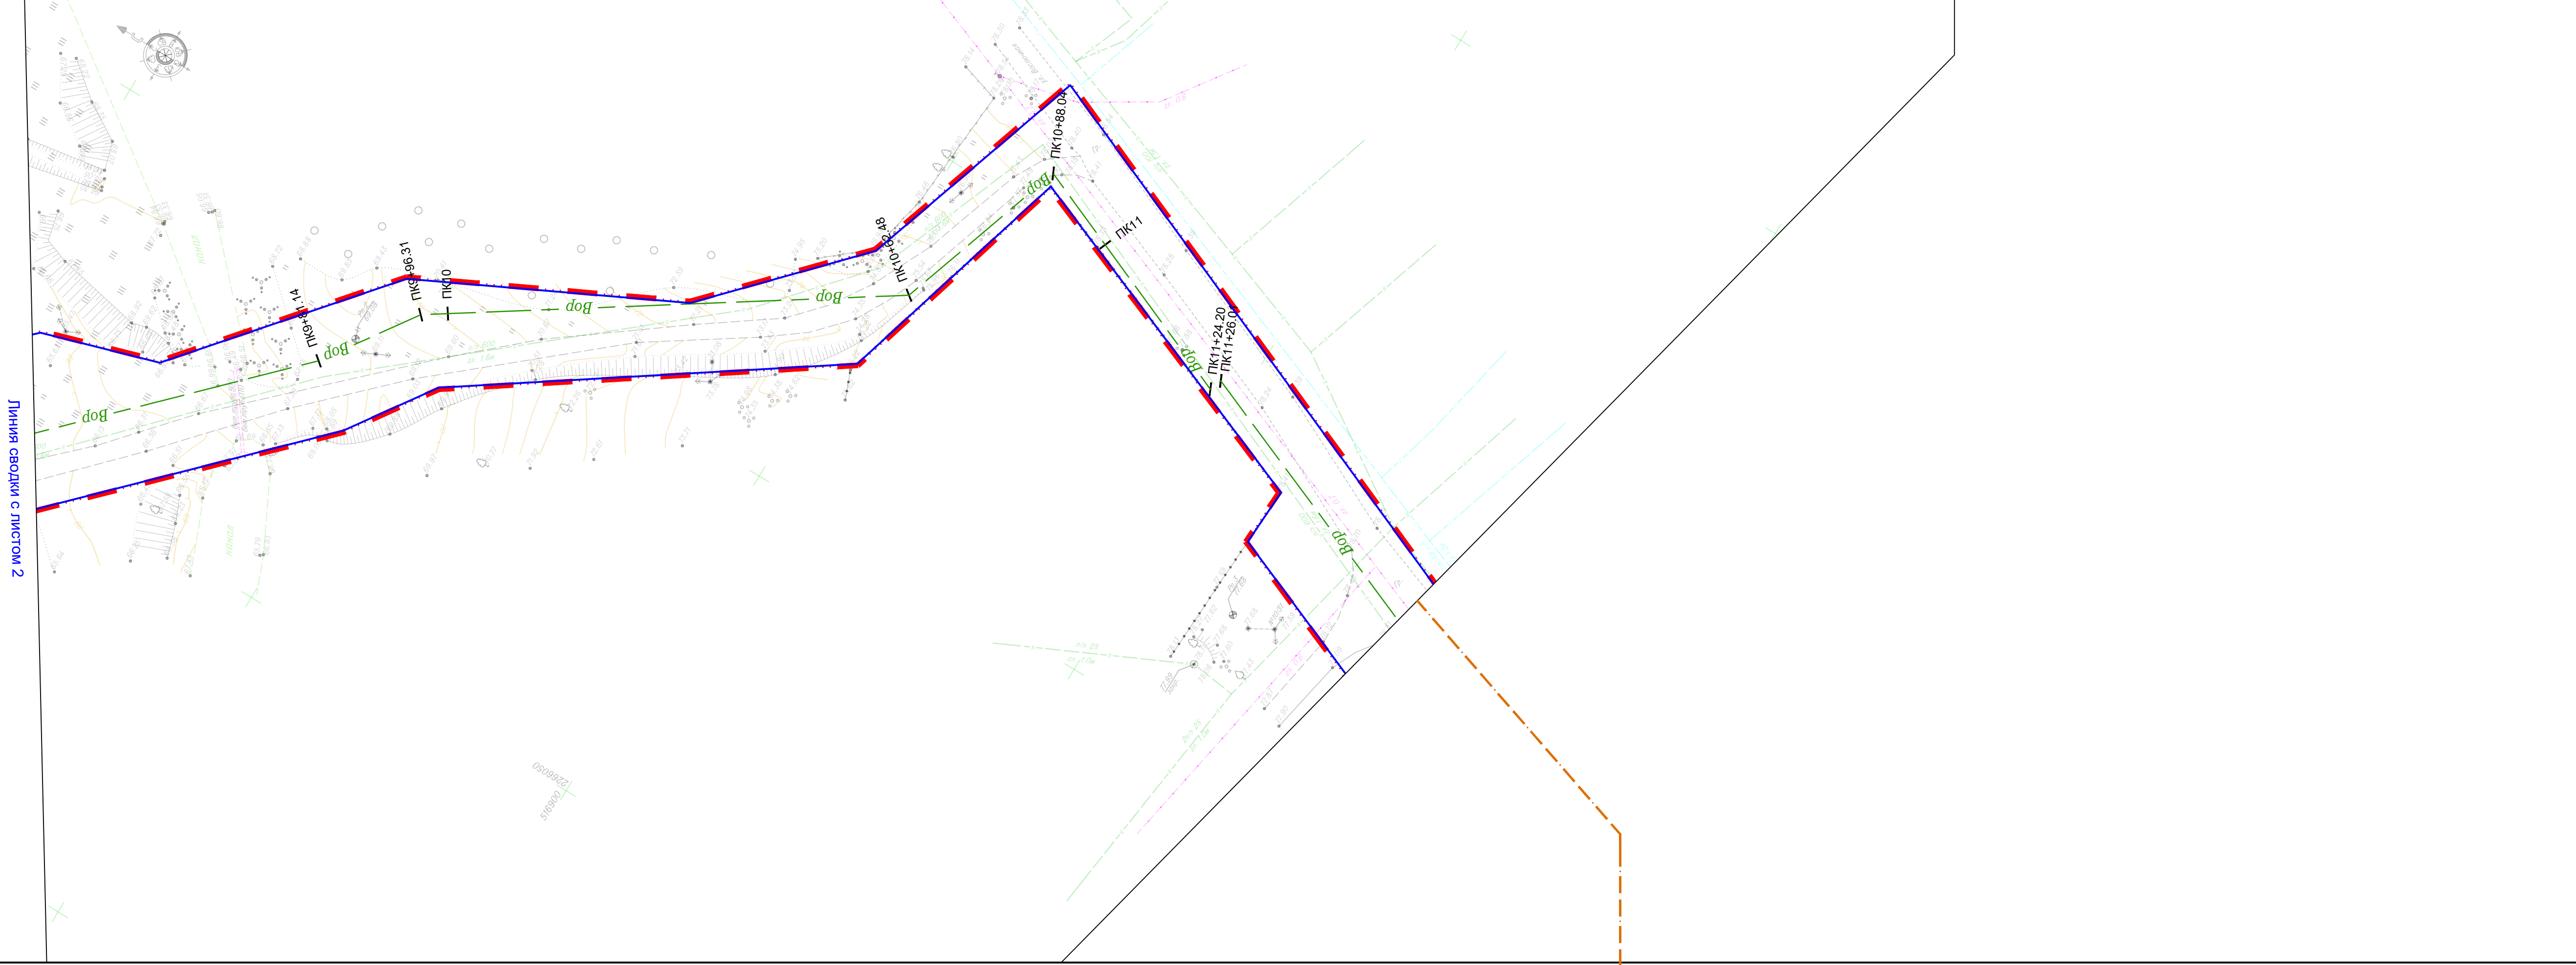





|              |  |  |  |  |  |
|--------------|--|--|--|--|--|
| Согласовано  |  |  |  |  |  |
| Взам. инв. № |  |  |  |  |  |
| Подп. и дата |  |  |  |  |  |
| Инв. №подл.  |  |  |  |  |  |

 


|          |               |      |      |                                                                                       |         |                                                                                                                                                                                                                          |  |  |                                              |
|----------|---------------|------|------|---------------------------------------------------------------------------------------|---------|--------------------------------------------------------------------------------------------------------------------------------------------------------------------------------------------------------------------------|--|--|----------------------------------------------|
|          |               |      |      |                                                                                       |         | 80.24-ДПТ.ГЧ                                                                                                                                                                                                             |  |  |                                              |
|          |               |      |      |                                                                                       |         | Реконструкция насосной станции 1-го подъема и монтаж напорного трубопровода для орошаемых земель, расположенных на сельскохозяйственных площадях ОАО "СК имени М.И. Калинина" в Гулькевичском районе Краснодарского края |  |  |                                              |
| Изм.     | Кол.          | Лист | №док | Подпись                                                                               | Дата    |                                                                                                                                                                                                                          |  |  |                                              |
|          |               |      |      |                                                                                       |         | Проект планировки территории                                                                                                                                                                                             |  |  | Стадия                                       |
|          |               |      |      |                                                                                       |         |                                                                                                                                                                                                                          |  |  | Лист                                         |
|          |               |      |      |                                                                                       |         |                                                                                                                                                                                                                          |  |  | Листов                                       |
| Разраб.  | Аветисян А.А. |      |      |  | 04.2025 | ППТ                                                                                                                                                                                                                      |  |  | 4                                            |
|          |               |      |      |                                                                                       |         |                                                                                                                                                                                                                          |  |  | 12                                           |
| Н.контр. | Абанеев Н.Ю.  |      |      |  | 04.2025 | Схема конструктивных и планировочных решений, подготавливаемой в целях обоснования границ зон планируемого размещения линейных объектов<br>Масштаб 1:500                                                                 |  |  | ООО «КадастрПро»<br>г. Ставрополь<br>2025 г. |




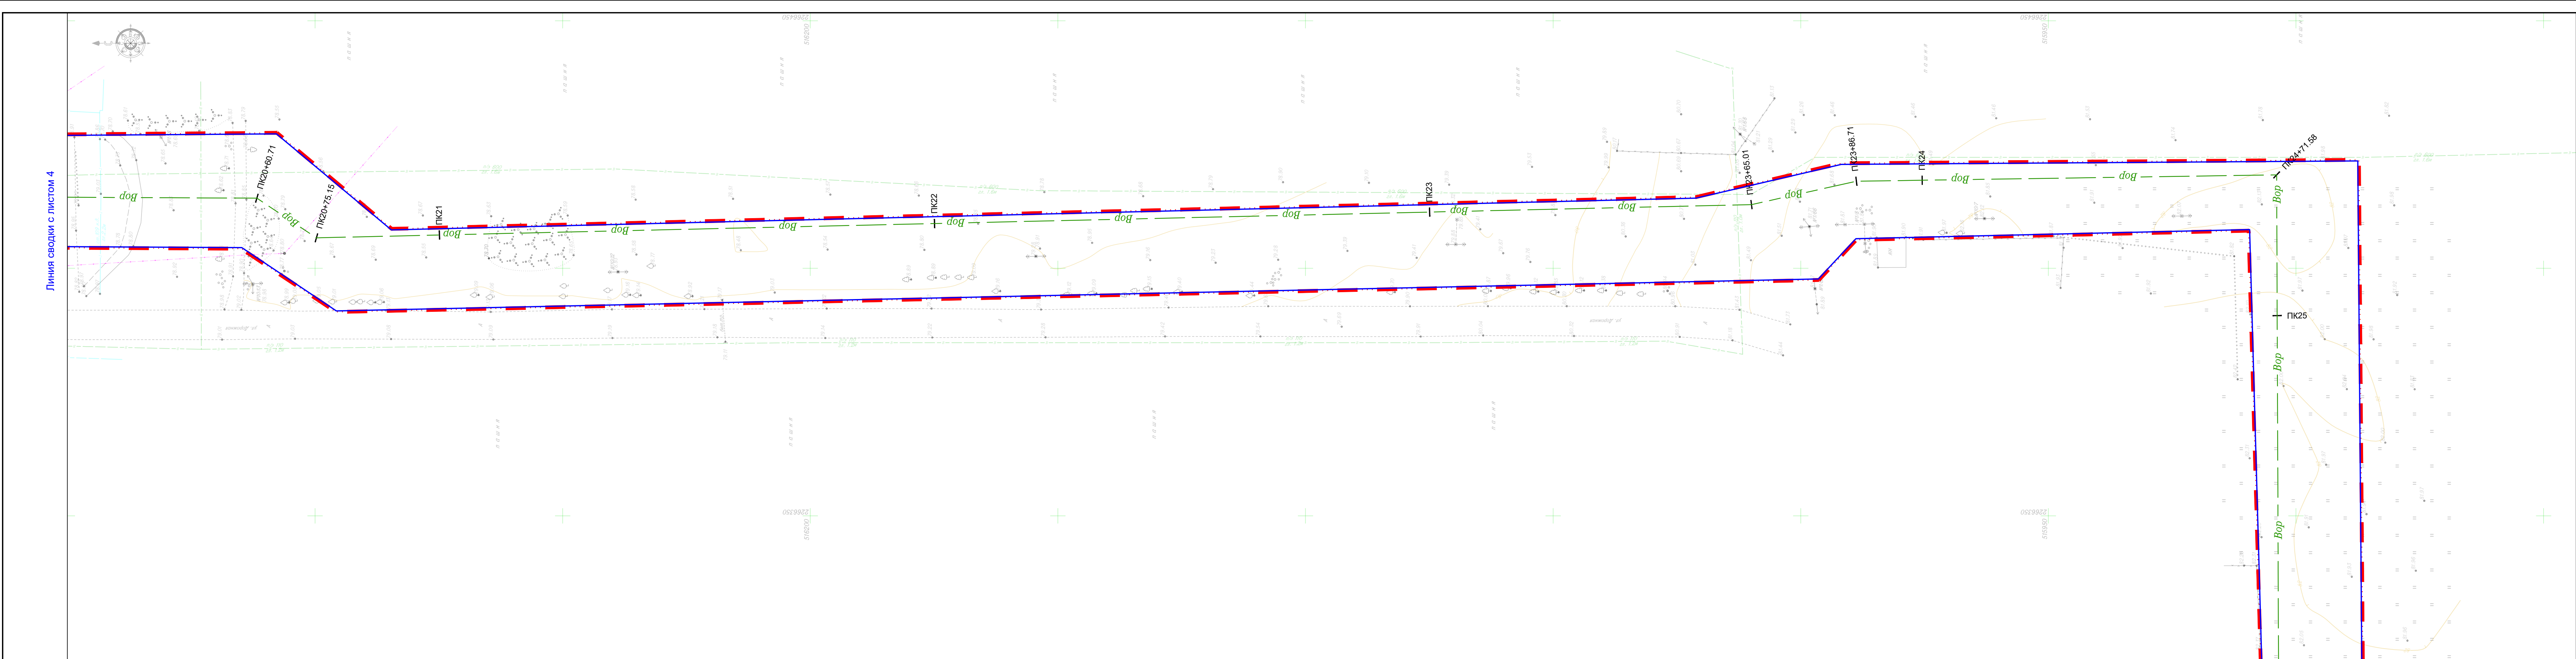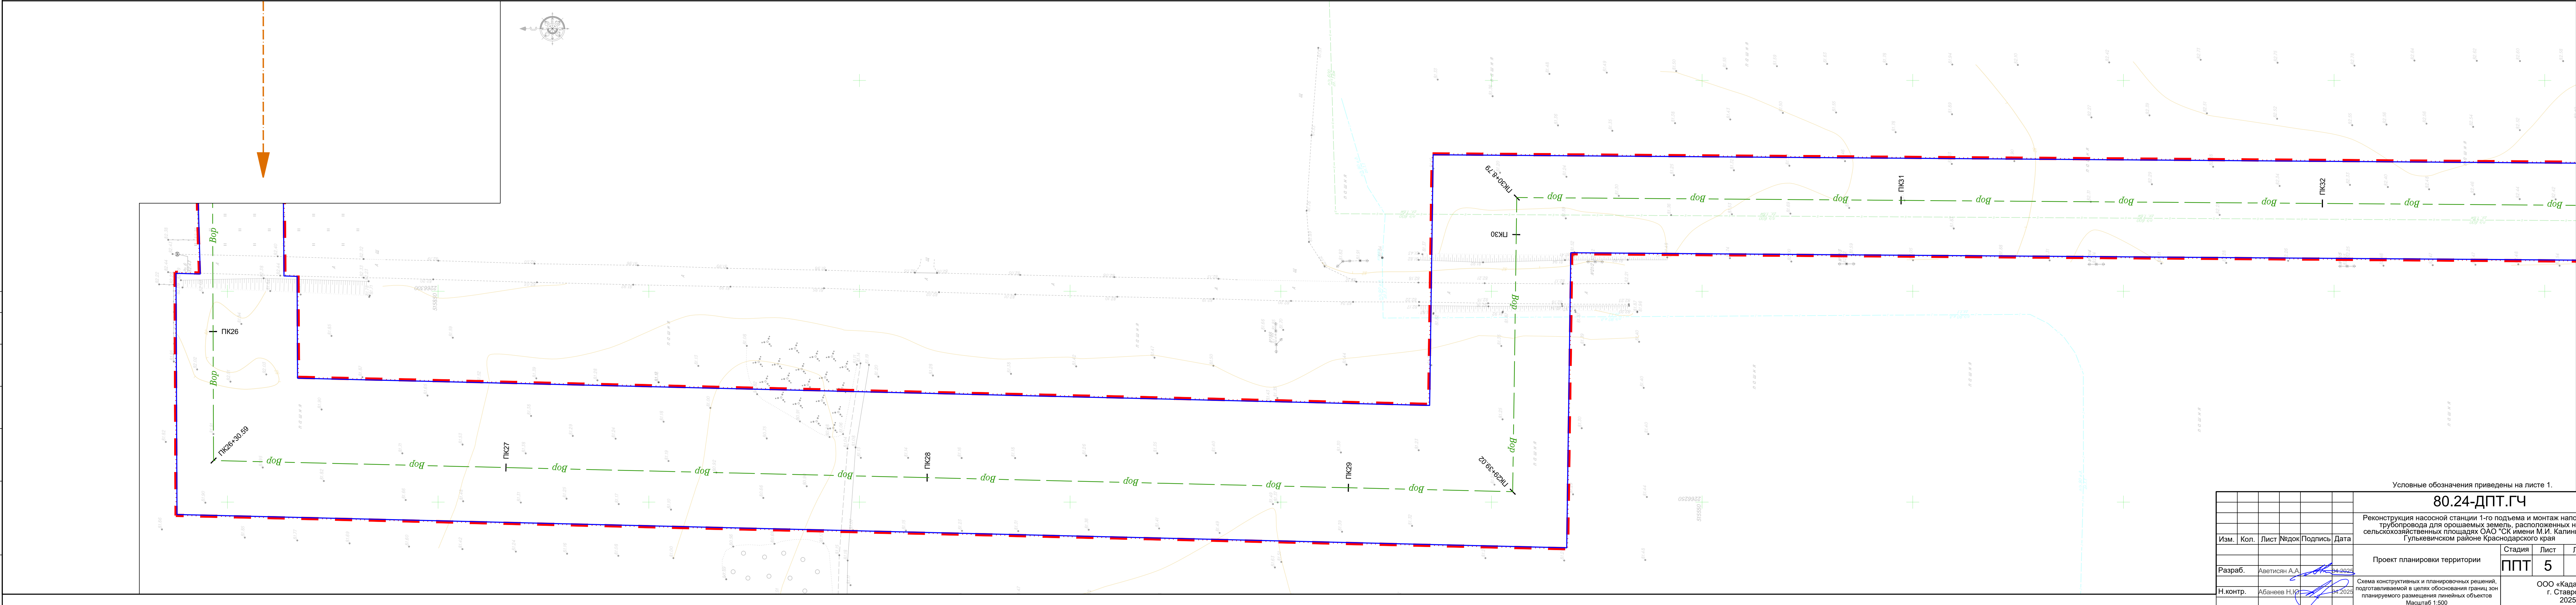




|              |              |              |             |
|--------------|--------------|--------------|-------------|
| Имя, Подпол. | Подп. и дата | Взам. инв. № | Согласовано |
|              |              |              |             |
|              |              |              |             |

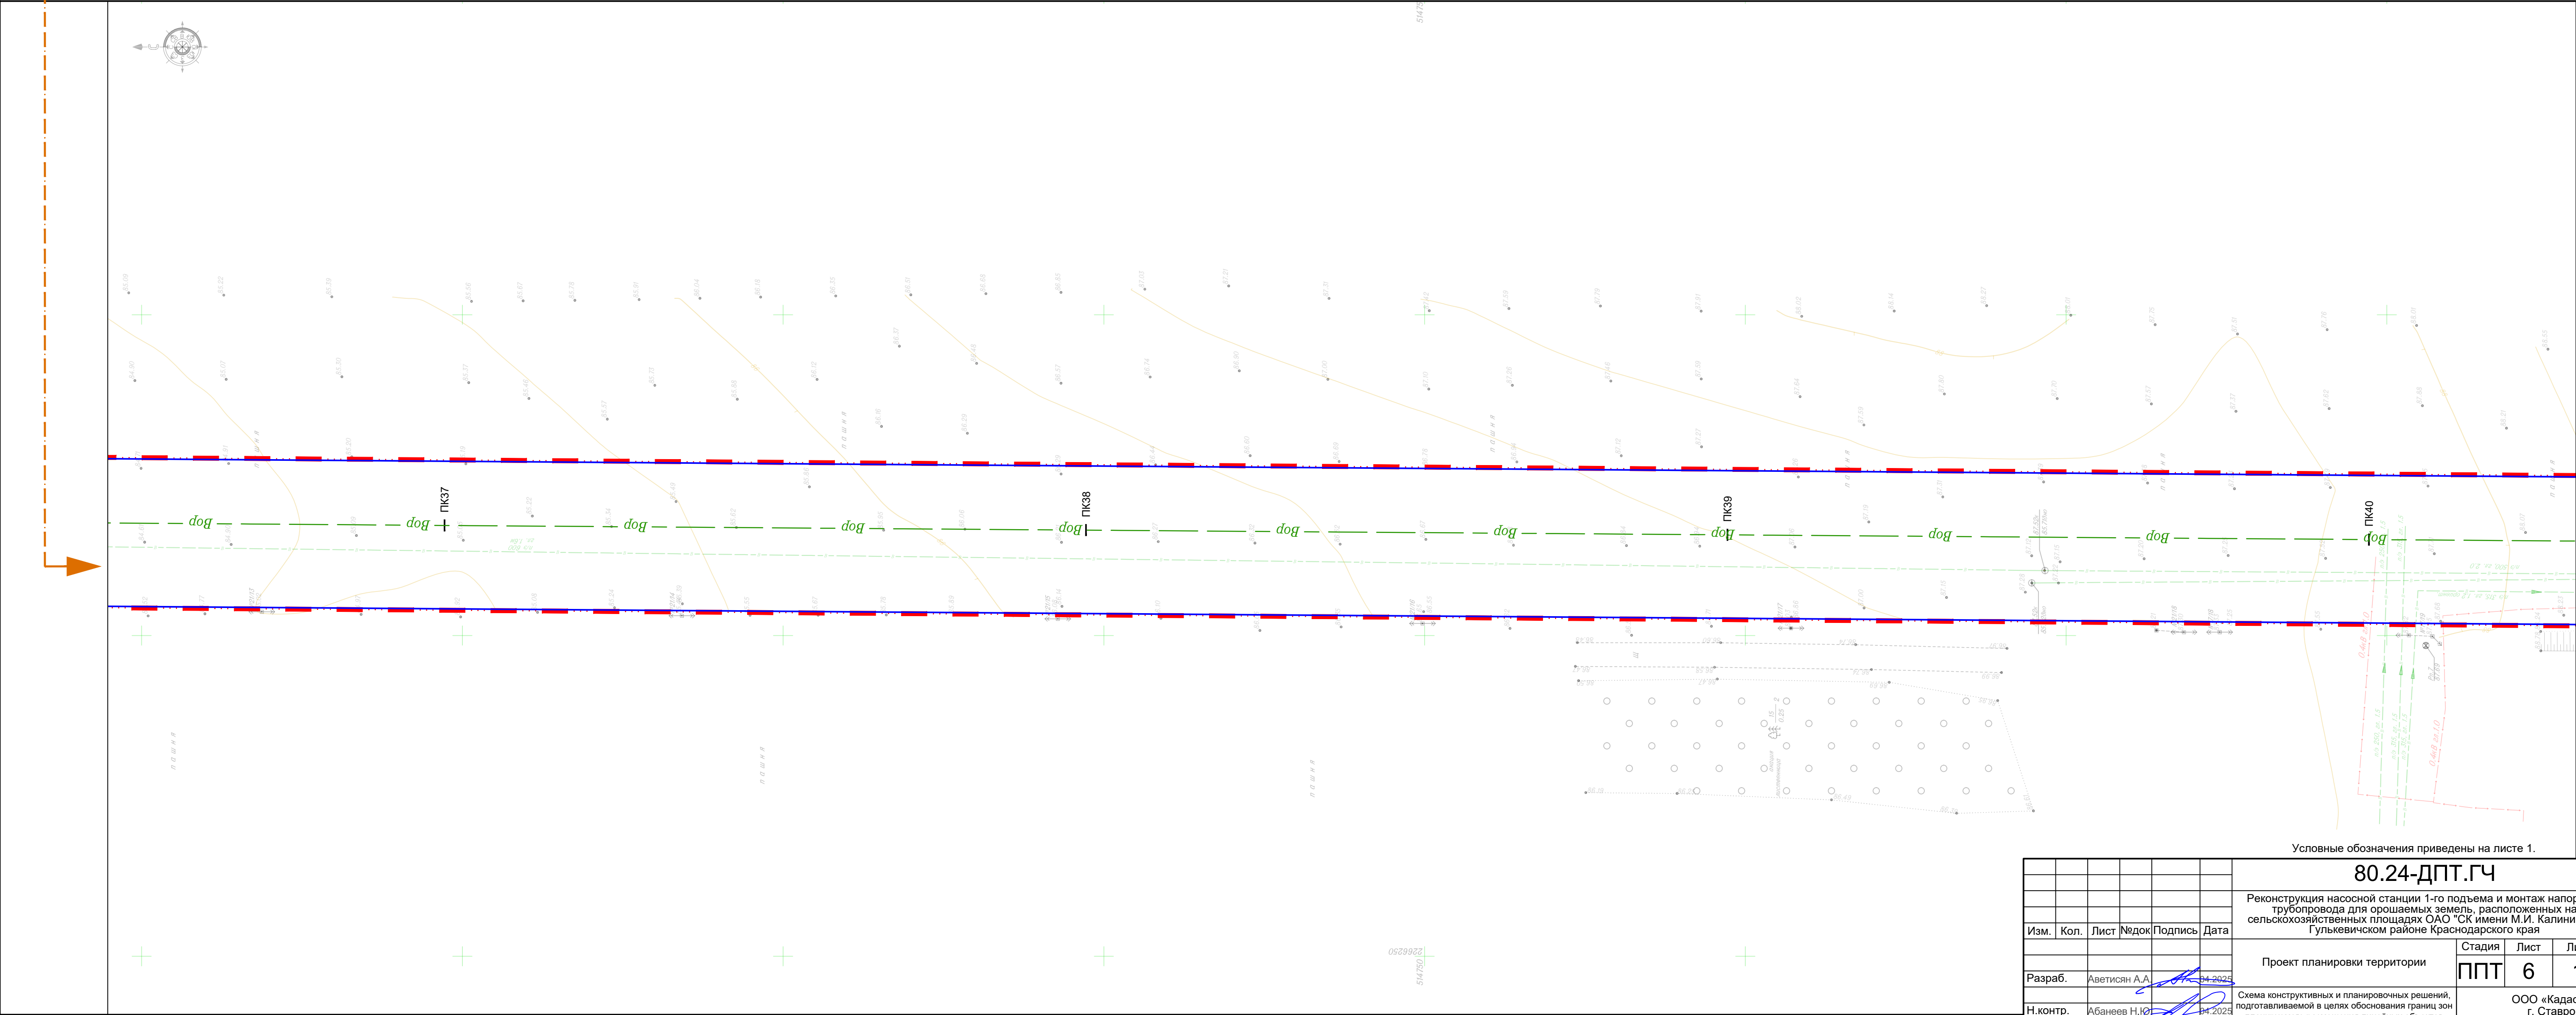
 
|          |      |               |       |                                                                                       |         |                                                                                                                                                                                                                          |      |        |
|----------|------|---------------|-------|---------------------------------------------------------------------------------------|---------|--------------------------------------------------------------------------------------------------------------------------------------------------------------------------------------------------------------------------|------|--------|
|          |      |               |       |                                                                                       |         | 80.24-ДПТ.ГЧ                                                                                                                                                                                                             |      |        |
|          |      |               |       |                                                                                       |         | Реконструкция насосной станции 1-го подъема и монтаж напорного трубопровода для орошаемых земель, расположенных на сельскохозяйственных площадях ОАО "СК имени М.И. Калинина" в Гулькевичском районе Краснодарского края |      |        |
| Изм.     | Кол. | Лист          | Число | Подпись                                                                               | Дата    | Проект планировки территории                                                                                                                                                                                             |      |        |
| Разраб.  |      | Аветисян А.А. |       |  | 04.2025 | Стадия                                                                                                                                                                                                                   | Лист | Листов |
|          |      |               |       |                                                                                       |         | ППТ                                                                                                                                                                                                                      | 6    | 12     |
| Н.контр. |      | Абанеев Н.Ю.  |       |  | 04.2025 | Схема конструктивных и планировочных решений, подготовленной в целях обоснования границ зон планируемого размещения линейных объектов<br>Масштаб 1:500                                                                   |      |        |
|          |      |               |       |                                                                                       |         | ООО «КадастрПро»<br>г. Ставрополь<br>2025 г.                                                                                                                                                                             |      |        |

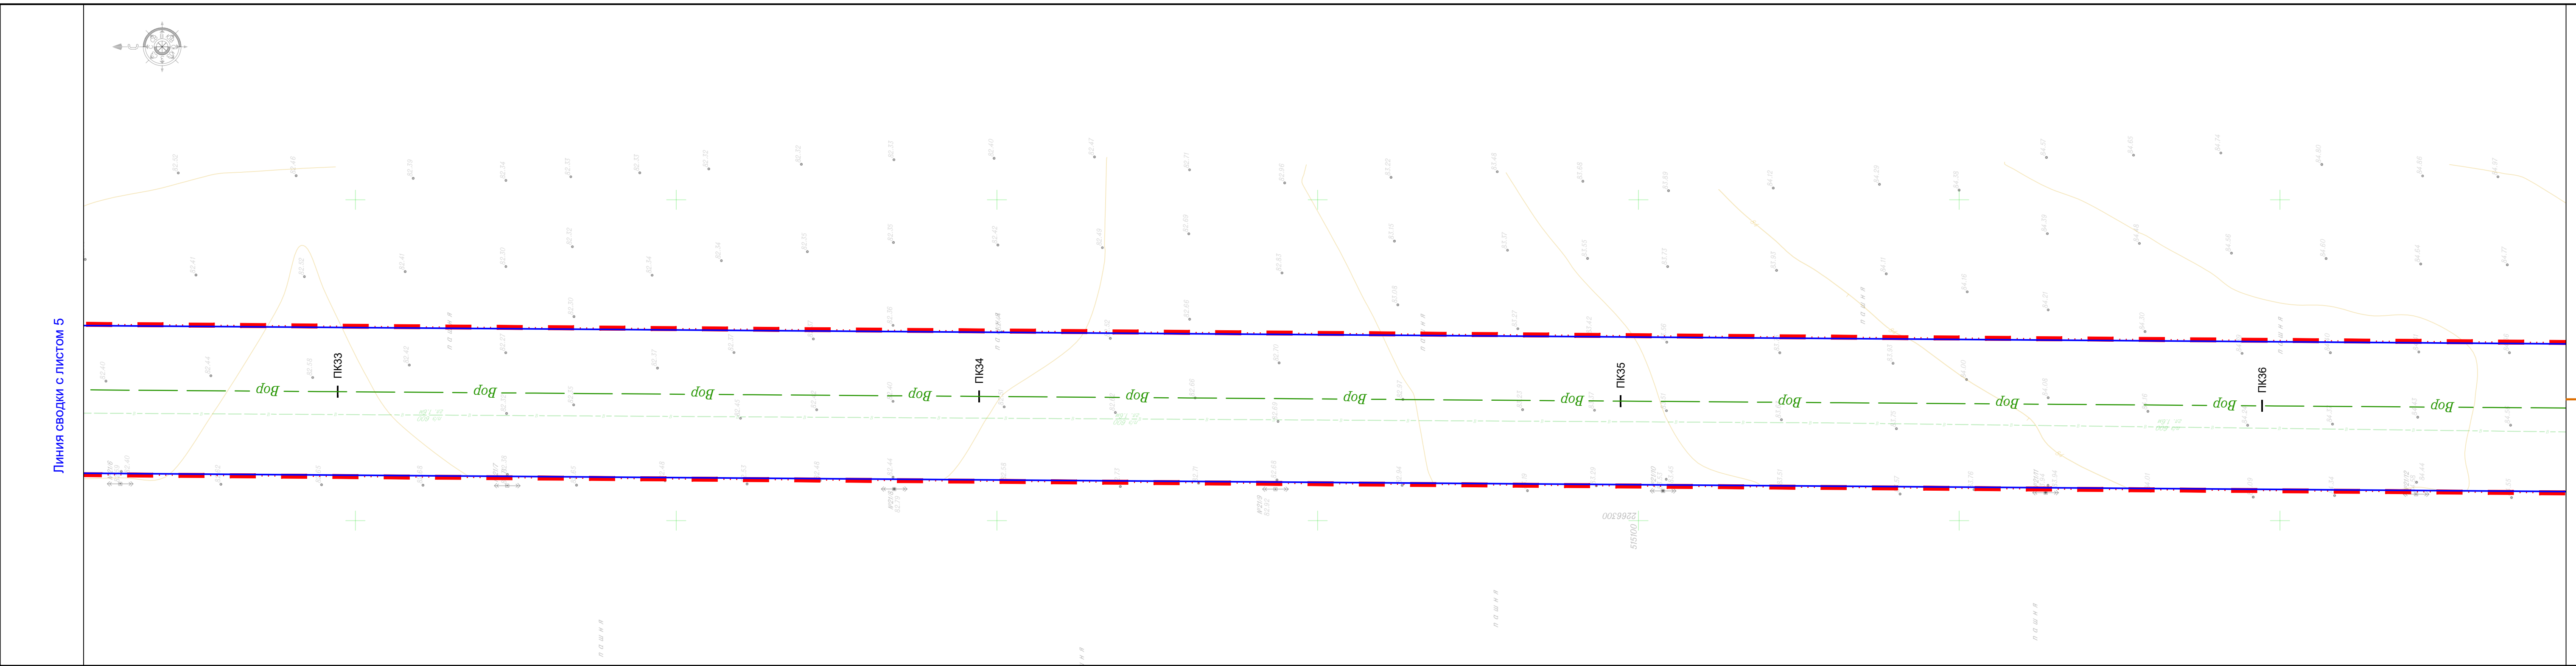


Линия сводки с листом 7

Линия сводки с листом 5



| Инв. Неподр. | Подп. и дата | Взам. инв. № | Согласовано |  |  |  |
|--------------|--------------|--------------|-------------|--|--|--|
|              |              |              |             |  |  |  |
|              |              |              |             |  |  |  |

Линия сводки с листом 6

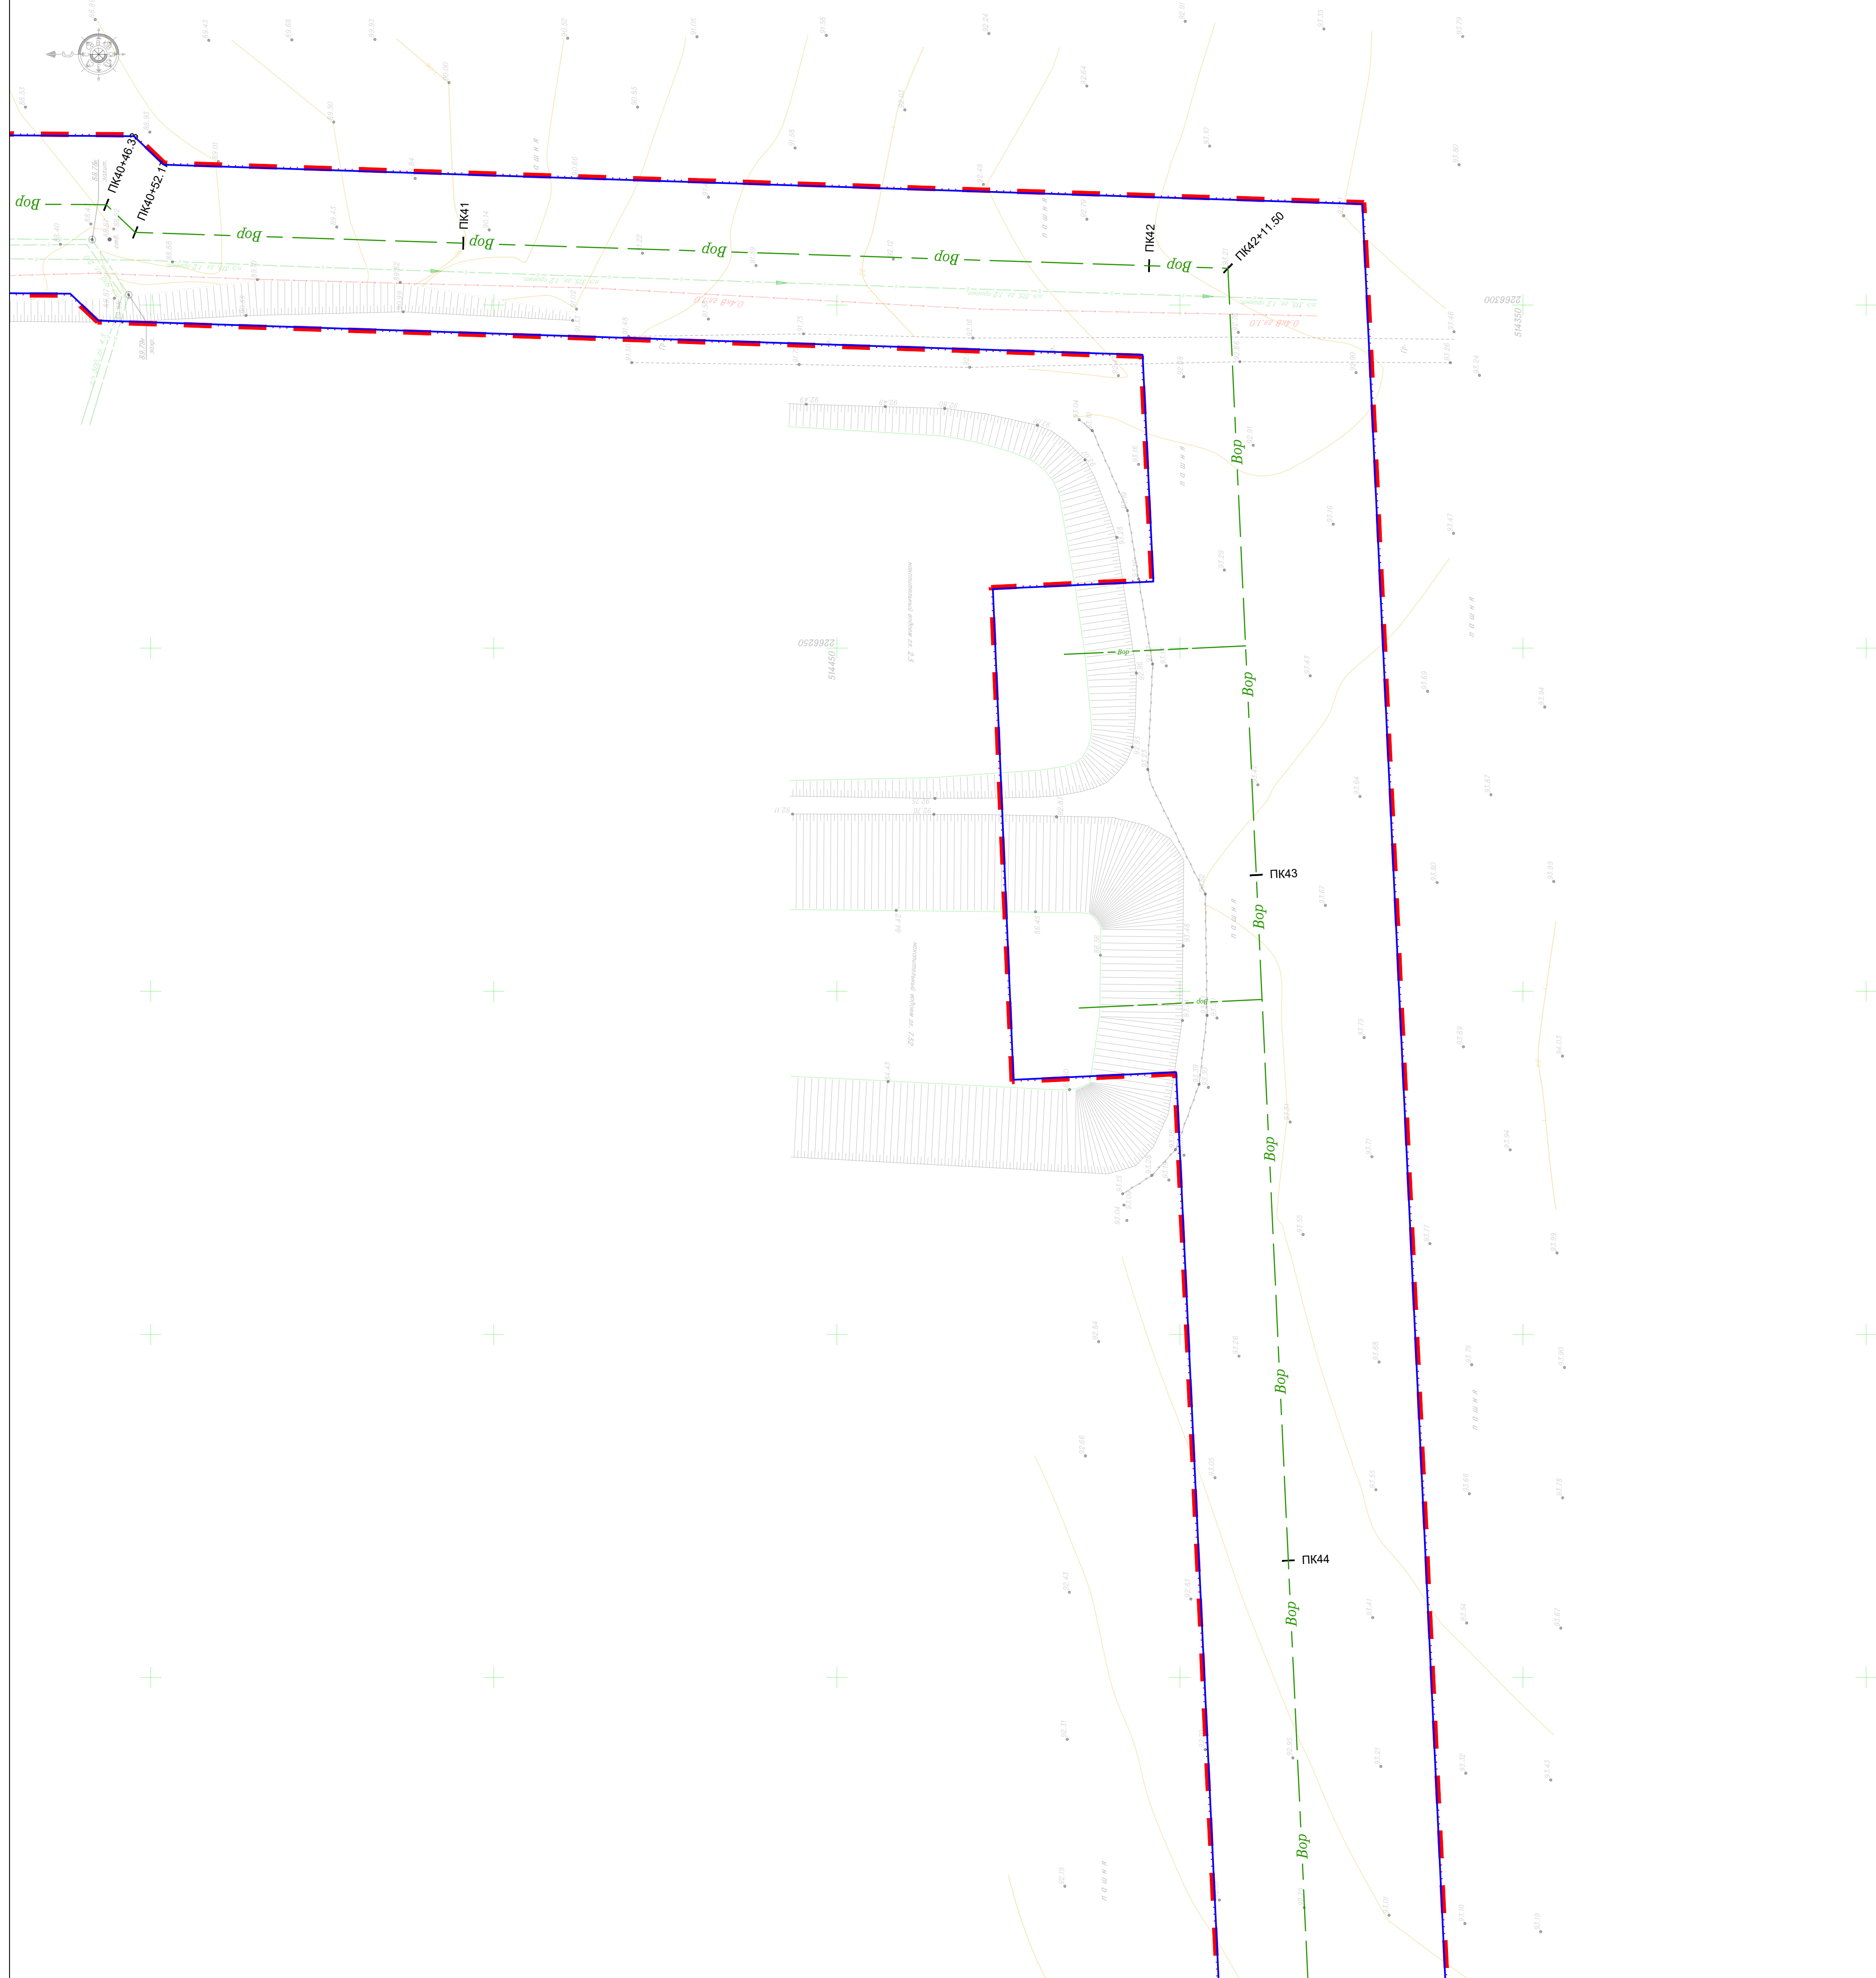

Линия сводки с листом 8

Условные обозначения приведены на листе 1.



80.24-ДПТ.ГЧ

Реконструкция насосной станции 1-го подъема и монтаж напорного трубопровода для орошаемых земель, расположенных на сельскохозяйственных площадях ОАО "СК имени М.И. Калинина" в Гулькевичском районе Краснодарского края

|          |               |            |  |                                                                                                                                                          |                                            |      |        |
|----------|---------------|------------|--|----------------------------------------------------------------------------------------------------------------------------------------------------------|--------------------------------------------|------|--------|
|          |               |            |  | Проект планировки территории                                                                                                                             | Стадия                                     | Лист | Листов |
| Разраб.  | Аветисян А.А. | 31.08.2025 |  |                                                                                                                                                          | ППТ                                        | 7    | 12     |
| Н.контр. | Абанеев Н.Ю.  | 31.08.2025 |  | Схема конструктивных и планировочных решений, подготавливаемой в целях обоснования границ зон планируемого размещения линейных объектов<br>Масштаб 1:500 | ООО «КадастрПр<br>г. Ставрополь<br>2025 г. |      |        |

 Формат А




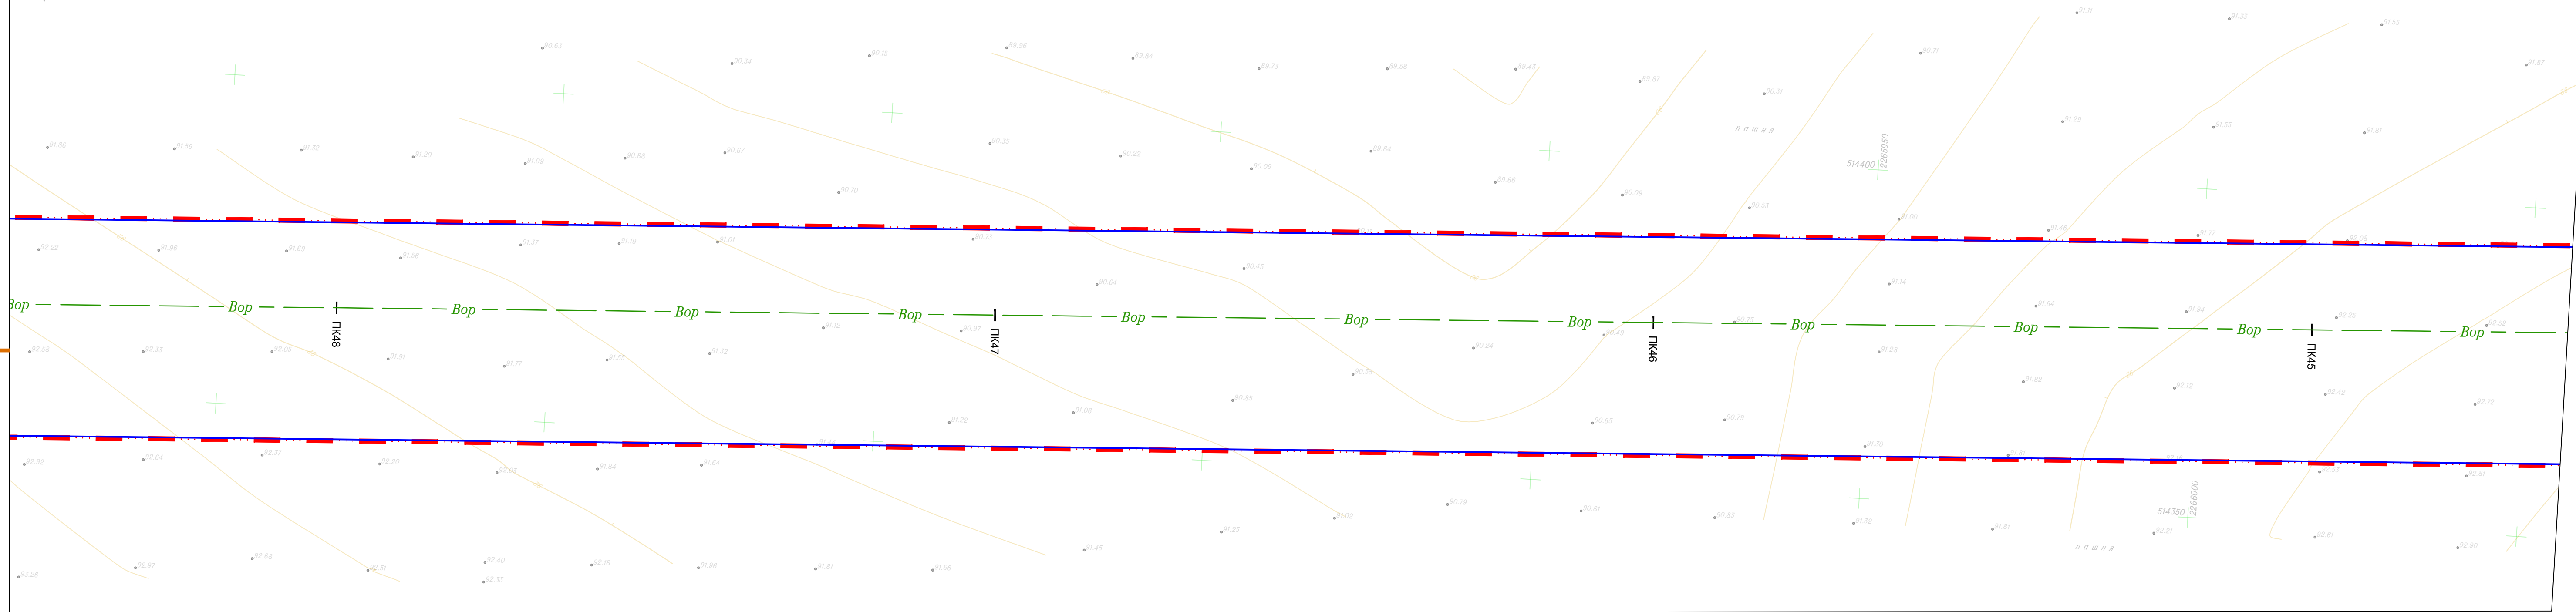


Формат А1







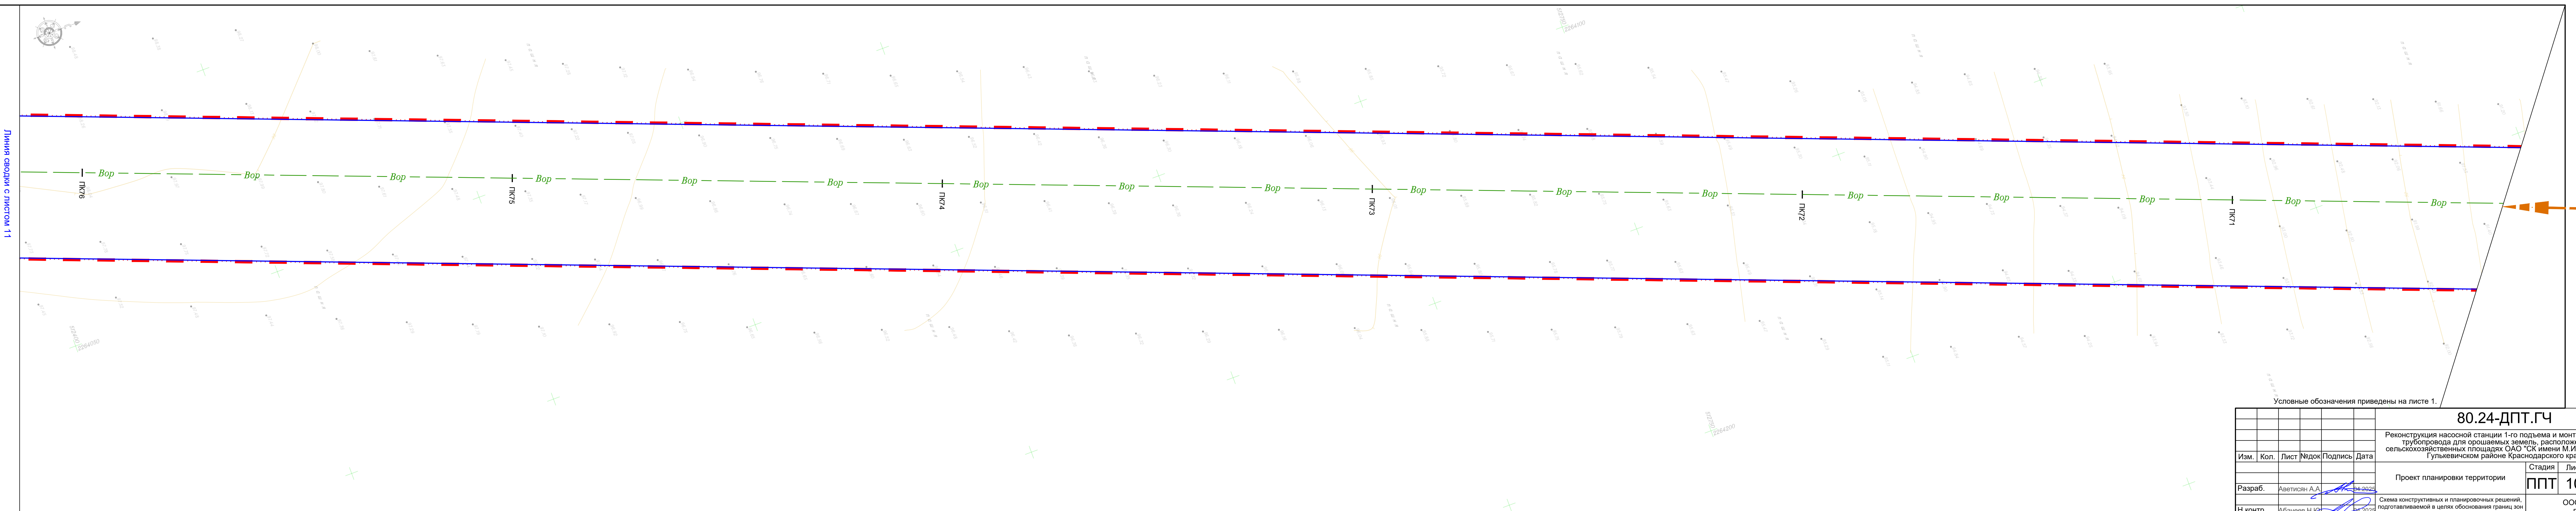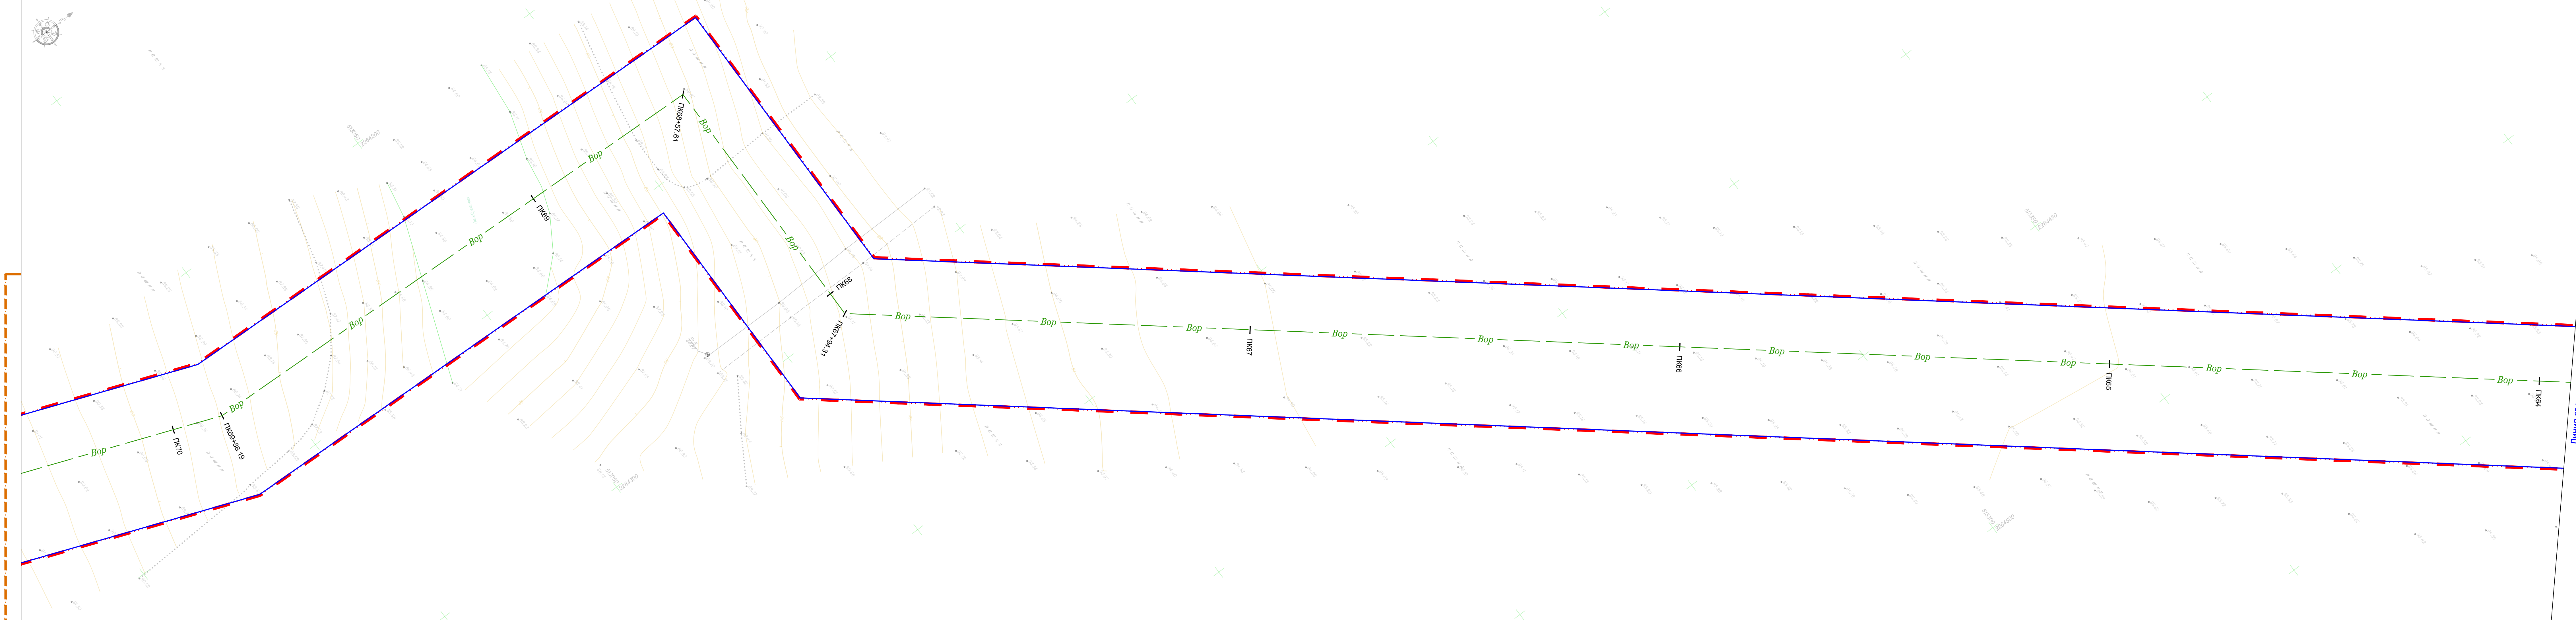

Условные обозначения приведены на листе 1.

|                                                                                                                                                                                                                        |               |      |       |               |            |
|------------------------------------------------------------------------------------------------------------------------------------------------------------------------------------------------------------------------|---------------|------|-------|---------------|------------|
| 80.24-ДПТ.ГЧ                                                                                                                                                                                                           |               |      |       |               |            |
| Реконструкция насосной станции 1-го подъема и монтаж напорного трубопровода для орошаемых земель, расположенных на сельскохозяйственных площадях ОАО «К. имени М.И. Калинина» в Гулькевском районе Краснодарского края |               |      |       |               |            |
| Изм.                                                                                                                                                                                                                   | Кол.          | Лист | Издок | Подпись       | Дата       |
| Разраб.                                                                                                                                                                                                                | Аветисян А.А. | 10   | 1     | А.А. Аветисян | 24.09.2025 |
| Н.контр.                                                                                                                                                                                                               | Абганов Н.Ю.  | 10   | 1     | Н.Ю. Абганов  | 24.09.2025 |

Проект планировки территории

Схема конструктивных и планировочных решений, подготовляемой в целях обозначения границ зон планируемого размещения линейных объектов Масштаб 1:500

Стадия

Лист

Листов

ППТ

10



12

ООО «КадастрПроект»  
г. Ставрополь  
2025 г.

Формат А2х3



|          |               |      |       |         |         |                                                                                                                                                                                                                          |                                                                                                                                                          |                                              |        |
|----------|---------------|------|-------|---------|---------|--------------------------------------------------------------------------------------------------------------------------------------------------------------------------------------------------------------------------|----------------------------------------------------------------------------------------------------------------------------------------------------------|----------------------------------------------|--------|
|          |               |      |       |         |         | 80.24-ДПТ.ГЧ                                                                                                                                                                                                             |                                                                                                                                                          |                                              |        |
|          |               |      |       |         |         | Реконструкция насосной станции 1-го подъема и монтаж напорного трубопровода для орошаемых земель, расположенных на сельскохозяйственных площадях ОАО "СК имени М.И. Калинина" в Гулькевичском районе Краснодарского края |                                                                                                                                                          |                                              |        |
| Изм.     | Кол.          | Лист | Недок | Подпись | Дата    | Проект планировки территории                                                                                                                                                                                             | Стадия                                                                                                                                                   | Лист                                         | Листов |
|          |               |      |       |         |         |                                                                                                                                                                                                                          | ППТ                                                                                                                                                      | 11                                           | 12     |
| Разраб.  | Аветисян А.А. |      |       |         | 04.2025 |                                                                                                                                                                                                                          | Схема конструктивных и планировочных решений, подготавливаемой в целях обоснования границ зон планируемого размещения линейных объектов<br>Масштаб 1:500 | ООО «КадастрПро»<br>г. Ставрополь<br>2025 г. |        |
| Н.контр. | Абанеев Н.Ю.  |      |       |         | 04.2025 |                                                                                                                                                                                                                          |                                                                                                                                                          |                                              |        |
|          |               |      |       |         |         |                                                                                                                                                                                                                          |                                                                                                                                                          |                                              |        |

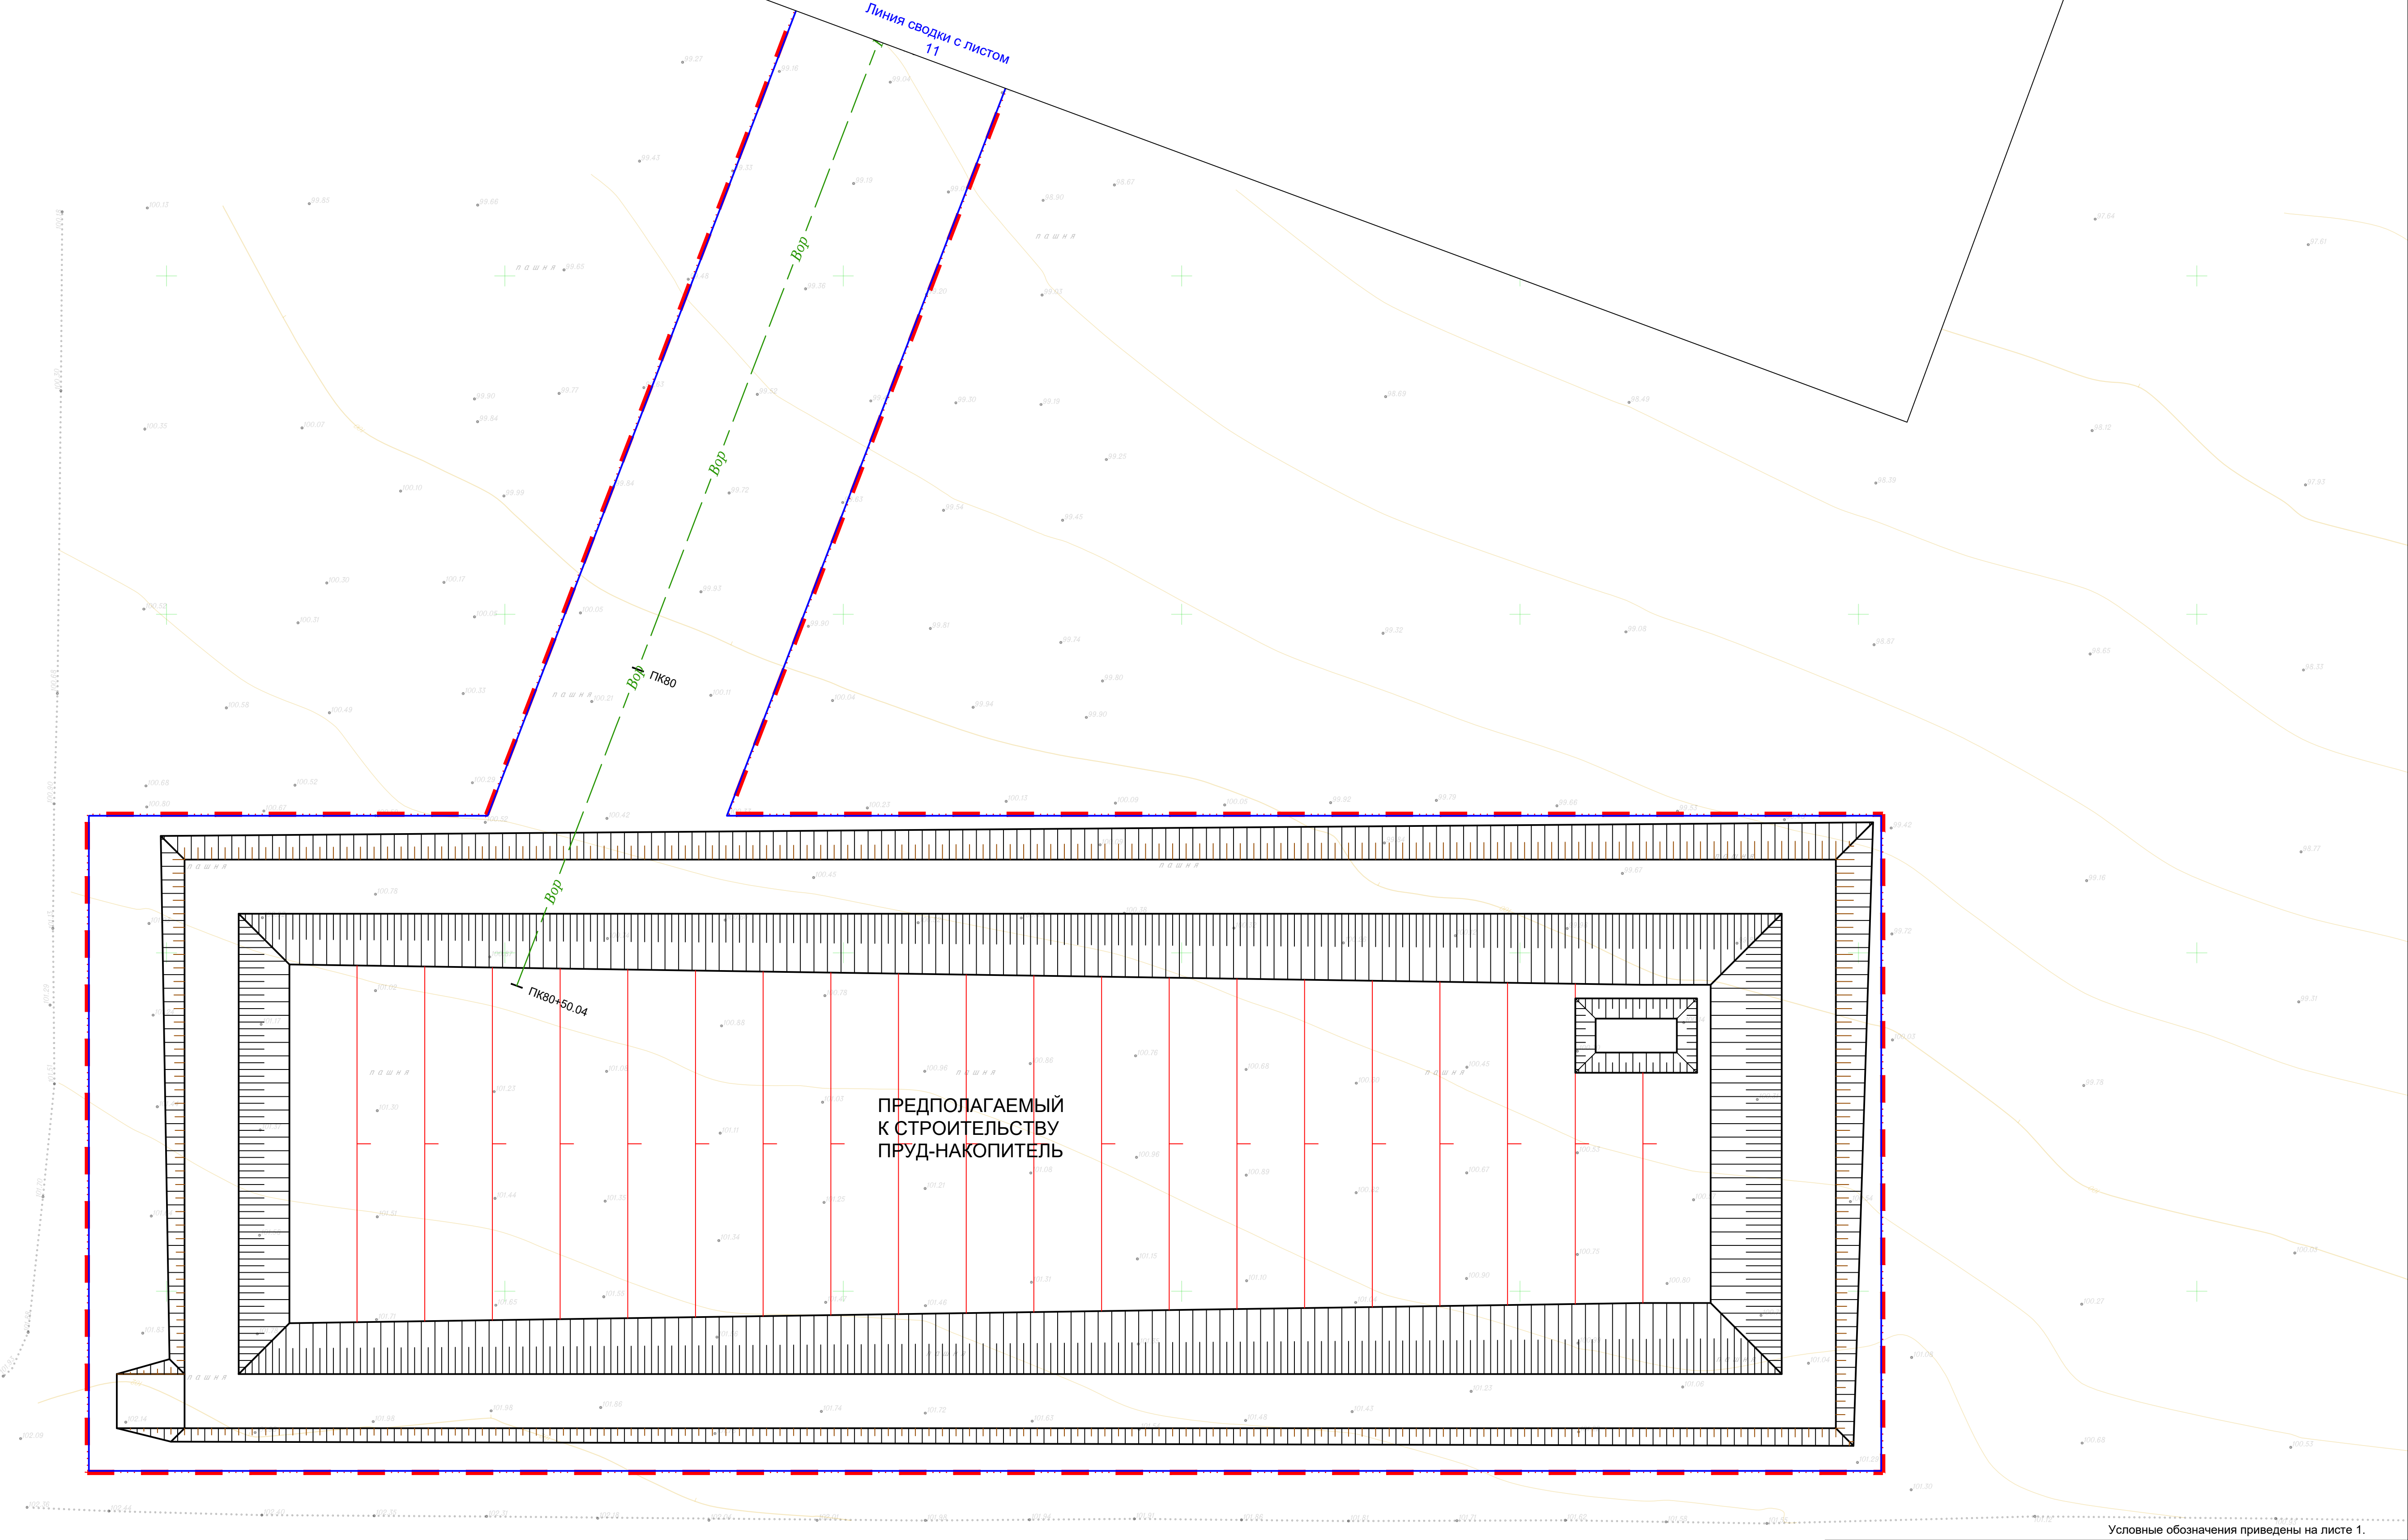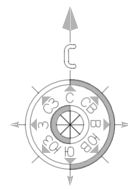

Условные обозначения приведены на листе 1.

|          |               |      |       |         |         |                                                                                                                                                                                                                          |        |      |
|----------|---------------|------|-------|---------|---------|--------------------------------------------------------------------------------------------------------------------------------------------------------------------------------------------------------------------------|--------|------|
|          |               |      |       |         |         | 80.24-ДПТ.ГЧ                                                                                                                                                                                                             |        |      |
|          |               |      |       |         |         | Реконструкция насосной станции 1-го подъема и монтаж напорного трубопровода для орошаемых земель, расположенных на сельскохозяйственных площадях ОАО "СК имени М.И. Калинина" в Гулькевичском районе Краснодарского края |        |      |
| Изм.     | Кол.          | Лист | Модок | Подпись | Дата    | Проект планировки территории                                                                                                                                                                                             | Стадия | Лист |
| Разраб.  | Аветисян А.А. | 12   |       |         | 04.2025 |                                                                                                                                                                                                                          | ППТ    | 12   |
| Н.контр. | Абанеев Н.Ю.  |      |       |         | 04.2025 |                                                                                                                                                                                                                          |        | 12   |
|          |               |      |       |         |         | ООО «КадастрПро»<br>г. Ставрополь<br>2025 г.                                                                                                                                                                             |        |      |
|          |               |      |       |         |         | Формат А1                                                                                                                                                                                                                |        |      |